

Инф. Н.подл	Подп. и дата	Взам. инф. Н.

	ВЕДОМОСТЬ ЧЕРТЕЖЕЙ ОСНОВНОГО КОМПЛЕКТА	
Лист	Наименование	Примечание
1	Общие данные	
2	ГП-1. Телевидение. Схема структурная	
3-10	Секция ГП-1.1. Сети телевидения и интернета. Планы этажей	
11-17	Секция ГП-1.2. Сети телевидения и интернета. Планы этажей	
18	Сети интернета. Схема структурная	
19	Блок-секция ГП-1.1. Сети домофона. Схема структурная (начало)	
20	Блок-секция ГП-1.1.Сети домофона. Схема структурная (окончание)	
21	Блок-секция ГП-1.2. Сети домофона. Схема структурная (начало)	
22	Блок-секция ГП-1.2. Сети домофона. Схема структурная (окончание)	
23	Диспетчеризация лифтов. Схема структурная	
24	Шкаф ТШ1. Внешний вид	
25-32	Блок-секция ГП-1.1. Сети домофона. Планы этажей	
33-40	Блок-секция ГП-1.2. Сети домофона. Планы этажей	

Ведомость ссылочных и прилагаемых документов

Обозначение	Наименование	Примечание
	Ссылочные документы	
ВСН 60-89	Устройства связи ,сигнализации и диспетчеризации	
	инженерного оборудования	
ГОСТ 21406-88	СПДС. Проводные средства связи. Обозначения условные	
	графические на схемах и планах	
ПУЭ	Правила устройства электроустановок	
	Прилагаемые документы	
08-22-1-СС.С1	Секция ГП-1.1. Спецификация оборудования, изделий и материалов	
08-22-1-СС.С2	Секция ГП-1.2. Спецификация оборудования, изделий и материалов	
08-22-1-СС.КЖ1	Секция ГП-1.1. Кабельный журнал	
08-22-1-СС.КЖ2	Секция ГП-1.2. Кабельный журнал	

Общие указания

1. В проектной документации на строительство предусмотрены:
- система коллективного приёма телевизионного сигнала;

- сети интернета;

- замочно-переговорное устройство (домофон);

- диспетчеризация лифтов.
2. Система коллективного приёма телевизионного сигнала.
- Система телевизионного приёма выполняется следующим образом:
- на кровле устанавливается антенное сооружение;

- в помещении связи предусмотрена установка усилителей в настенном шкафу.

- на каждом этаже жилого дома в этажных щитах в отсеке слаботочного оборудования установлены соответствующие сплиттеры и ответвители.

Вертикальная проводка выполнена коаксиальным кабелем типа РК 75-7-327 нг(А)-LSLTx в ПВХ трубе d=63мм слаботочных стояков совместно с другими сетями связи. Кабель РК 75-7-327 нг(А)-LSLTx от щита этажного до квартиры прокладывается в трубе ПНД в теле стяжки текущего этажа. В квартире над полом (150мм) предусмотрена распределительная коробка скрытого монтажа.

В трубе прокладываются до квартирного щита кабель эфирного ТВ и протяжка для сети Интернет. Во второй трубе прокладывается кабели для домофонной сети и резервная протяжка.

3. Интернет.

Проект выполнен согласно технического задания.

Для подключения к телекоммуникационным услугам объекта проектом предусмотрено строительство одного канала кабельной канализации (полиэтиленовая толстостенная труба D=110мм) на вводе в проектируемое здание с установкой колодца связи, установленного на границе зоны благоустройства и на вводе в жилой дом.

Для беспрепятственной прокладки кабелей связи между секциями объекта, в подвале, от места ввода до помещения связи предусмотрено:

- 1) В проектируемом объекте предусмотрена установка внутридомового шкафа в помещении связи. Место установки шкафа обеспечено защитным заземлением в соответствии с действующими ПУЭ, смотри раздел “Электроснабжение”. Параметры электропитания – 220В, 2кВт.
- 2) В подвальном этаже предусмотрено устройство беспрепятственной прокладки кабелей связи от ввода кабельной канализации до мест установки шкафов (система лотки).
- 3) Предусмотрена и обеспечена возможность размещения в вертикальном слаботочном канале кабелей распределительной сети типа UTP 50*2 и UTP 25*2, для этого выполнен монтаж в каждой секции между этажными щитами гладкостенного субканала (стояка) диаметром 2*63 мм
- 4) На участке “этажный” щит – квартира предусмотрена прокладка ШОС-S7/2.0мм.

4. Диспетчеризация лифтов

Диспетчеризация лифтов многоэтажного жилого дома выполнена согласно технического задания на диспетчерском комплексе “ОБЪ”, производства ООО «Лифт-Комплекс ДС» г. Новосибирск.

Диспетчеризация лифтов выводится на диспетчерский пункт. В качестве линии связи используется сеть Ethernet (выход в сеть Internet предоставляет оператор связи):

- диспетчерский контроль за работой лифтов;
- двухсторонняя переговорная связь между диспетчерским пультом и кабиной лифта;
- сигнализация о срабатывании электрических цепей безопасности лифтов;
- сигнализация о несанкционированном открывании дверей шахты в режиме нормальной работы;
- сигнализация об открытии дверей шахты при отсутствии кабины на этаже открытии двери.

Диспетчеризация лифтов осуществляется на базе лифтовых блоков системы диспетчеризации и диагностики лифтов “ОБЪ”, которые устанавливаются в машинных отделениях (в случае если машинные помещения отсутствуют, лифтовые блоки расположить в шахте лифта на последней остановке).

Подключение лифтовых блоков осуществляется кабелем UTP кат. 5е. Проектом предусмотрено:

- двухсторонняя переговорная связь в лифтах, предназначенных для перевозки пожарных подразделений с лифтовым холлом 1-го этажа;
- двухстороннюю переговорную связь между диспетчерским пультом и техническими помещениями (с учетом требований действующих норм);
- устройство розетки Ethernet (устройство коммутатора) с доступом в Интернет для каждой станции управления лифтами.

5. Домофон

Для обеспечения двухсторонней связи «посетитель-житель», а также для дистанционного открывания электромагнитного замка на входной двери подъезда из любой квартиры, проектом предусмотрена в проектируемом жилом доме система видеодомофонной связи на основе IP видеодомофона.

Предусматривается независимое функционирование систем в каждой секции здания. На входах в здание устанавливаются вызывные панели с видеокамерами, управляющие замками на соответствующем входе.

В квартирах в прихожих на отм.1,4м предусмотрен вывод кабеля для монтажа аудиотрубки. Связь оборудования между собой осуществляется через локальную сеть (ЛВС) стандарта Ethernet.Для соединения оборудования принят кабель InfoLan F/UTP Cat 5e PVC LS нг(А)-LS 4х2х0,52. Квартирный IP-видеотелефон устанавливается по желанию собственника, проектом предусмотрена перспективная возможность.

Для перспективной организации координатно-матричной домофонной связи проектом предусмотрена прокладка:

- 1) на участке IP домофон – щит этажный (ЩЭ) кабелей: КСВВнг(А)-LS 10х0.5, nfoLan F/UTP Cat 5e PVC LS нг(А)-LS 4х2х0,525.
- 2) на участке щит этажный (ЩЭ) – квартира кабелей: nfoLan F/UTP Cat 5e PVC LS нг(А)-LS 4х2х0,52.


В каждой квартире проектом предусмотрена возможность установки абонентских переговорных аудиоустройств, так же есть возможность замены переговорного аудиоустройство на видеомонитор без перекладки кабельных сетей.

Вертикальная разводка предусматривается в ПВХ трубах 63 мм в специальных нишах стен. Горизонтальная разводка от этажных щитов до квартир предусматривается в трубе в подготовке пола.


Для обеспечения безопасной эксплуатации электропотребителей в проектной документации предусмотрено устройство защитного заземления и зануления оборудования сети домофона. Подключение и монтаж оборудования выполнить согласно паспортов и руководства пользователя.

							08-22-1-СС
							Жилой комплекс в г. Тюмени в границах ул. Новогодняя – ул. Чайковского – ул. Сосьвинская
Изм.	Кол. уч.	Лист	№ док.	Подп.	Дата		
Разраб.		Власов		Власов	08.24		
Проверил		Рожнов		Рожнов	08.24	Блок-секции ГП-1.1, ГП-1.2	Составля Лист Листов Р 1 41
Н контроль		Жадрев		Жадрев	08.24	Общие данные	ООО «ПРОЕКТ»

ЭКСПЛИКАЦИЯ ПОМЕЩЕНИЙ			
Номер помещения	Наименование	Площадь, м2	Кат-я пом-я
1	Техническое подполье	344.4	
2	Электрощитовая	19.5	B4
3	Комната связи	16.5	B4
4	Насосная пожаротушения и ВНС	34.2	B4

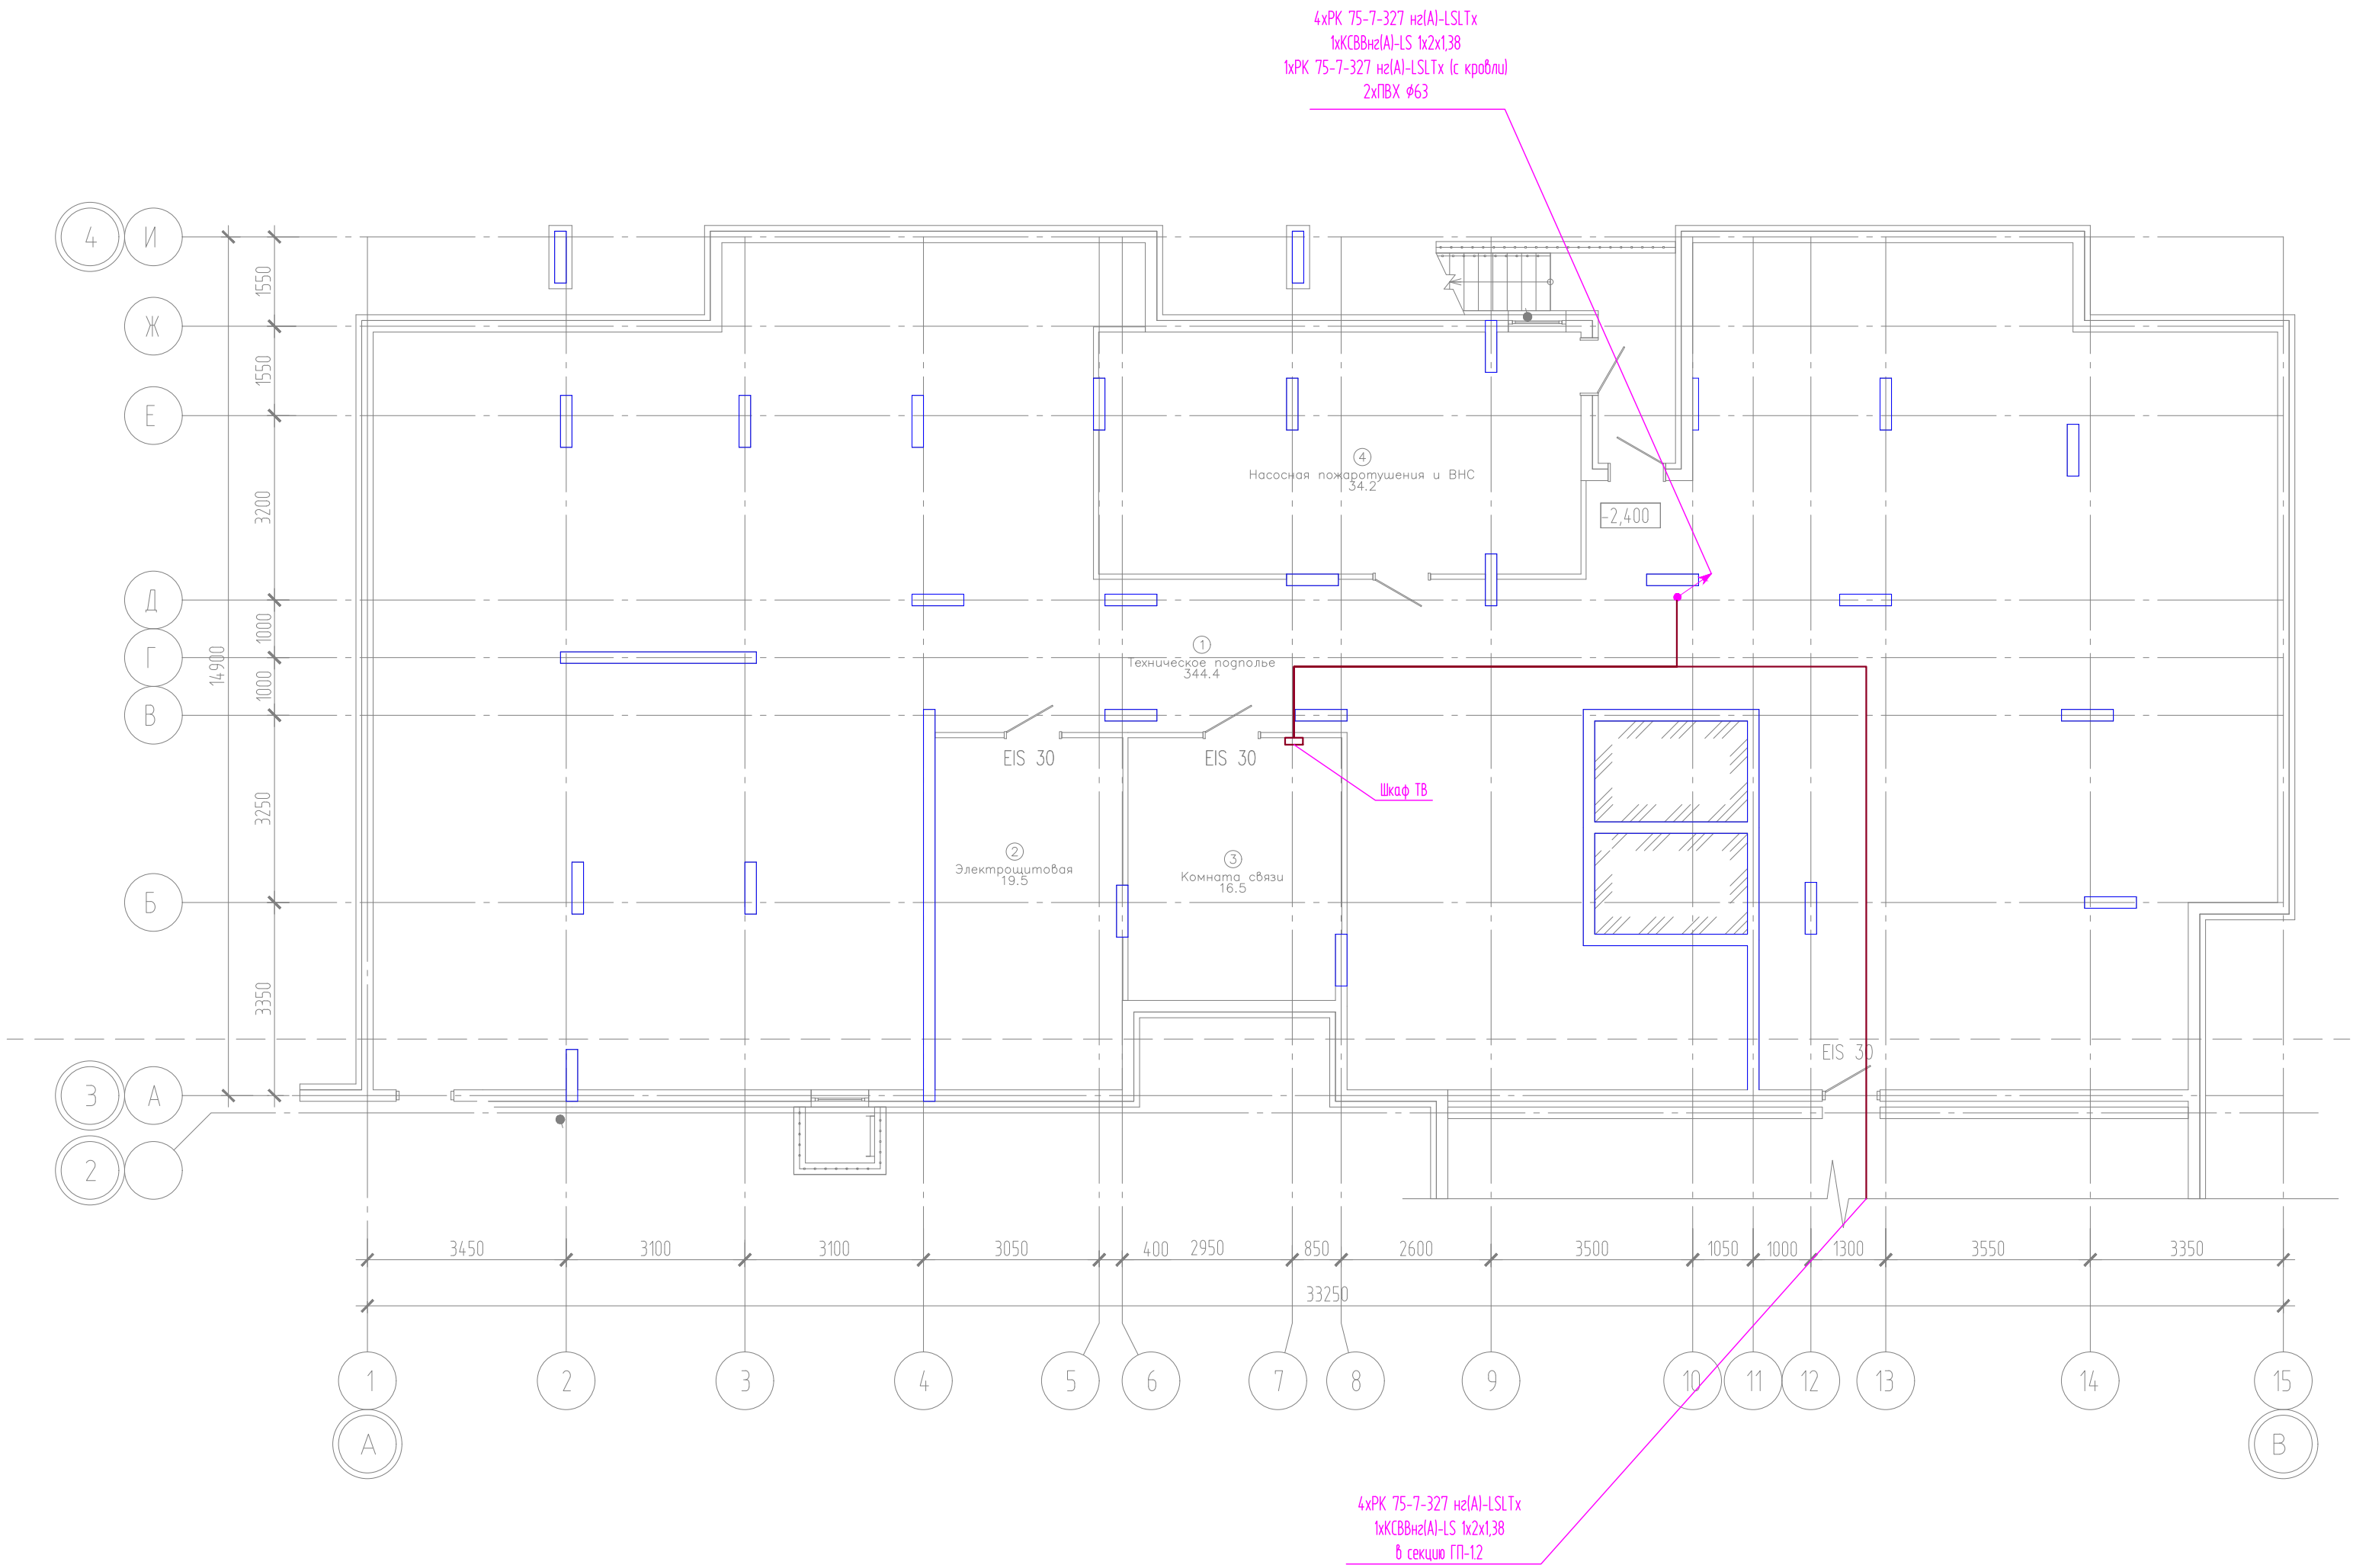


Компоновочная схема

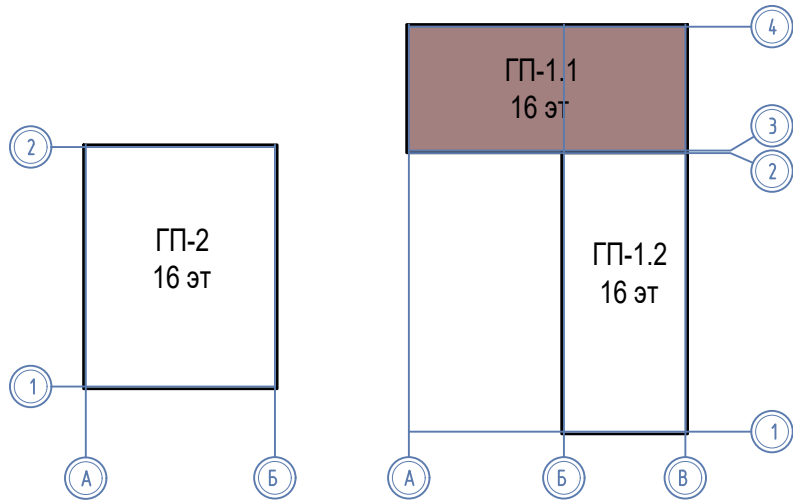


						08-22-1-СС			
						Жилой комплекс в г. Тюмени в границах ул. Новогодняя – ул. Чайковского – ул. Сосьвинская			
Изм.	Кол. уч.	Лист	№ док.	Подп.	Дата	Блок-секция ГП-1.1	Стадия	Лист	Листов
Разраб.	Власов				08.24		Р	3	
Проверил	Рожнов				08.24				
						Сети телевидения и интернета. План подвала	ООО «ПРОЕКТ»		
Н.контр.	Жабров				08.24				

ЭКСПЛИКАЦИЯ ПОМЕЩЕНИЙ			
Номер помещения	Наименование	Площадь, м2	Кат-я пом-я
1	Нежилое помещение	64.4	
2	Нежилое помещение	62.2	
3	Тамбур	5.2	
4	Колясочная	22.6	
5	К.у.и.	2.9	Д
6	Вестибюль (тамбур-шлюз)	53.8	
7	Тамбур	6.7	
8	Лестничная клетка	17.1	
9	Нежилое помещение	99.3	
10	Нежилое помещение	68.5	

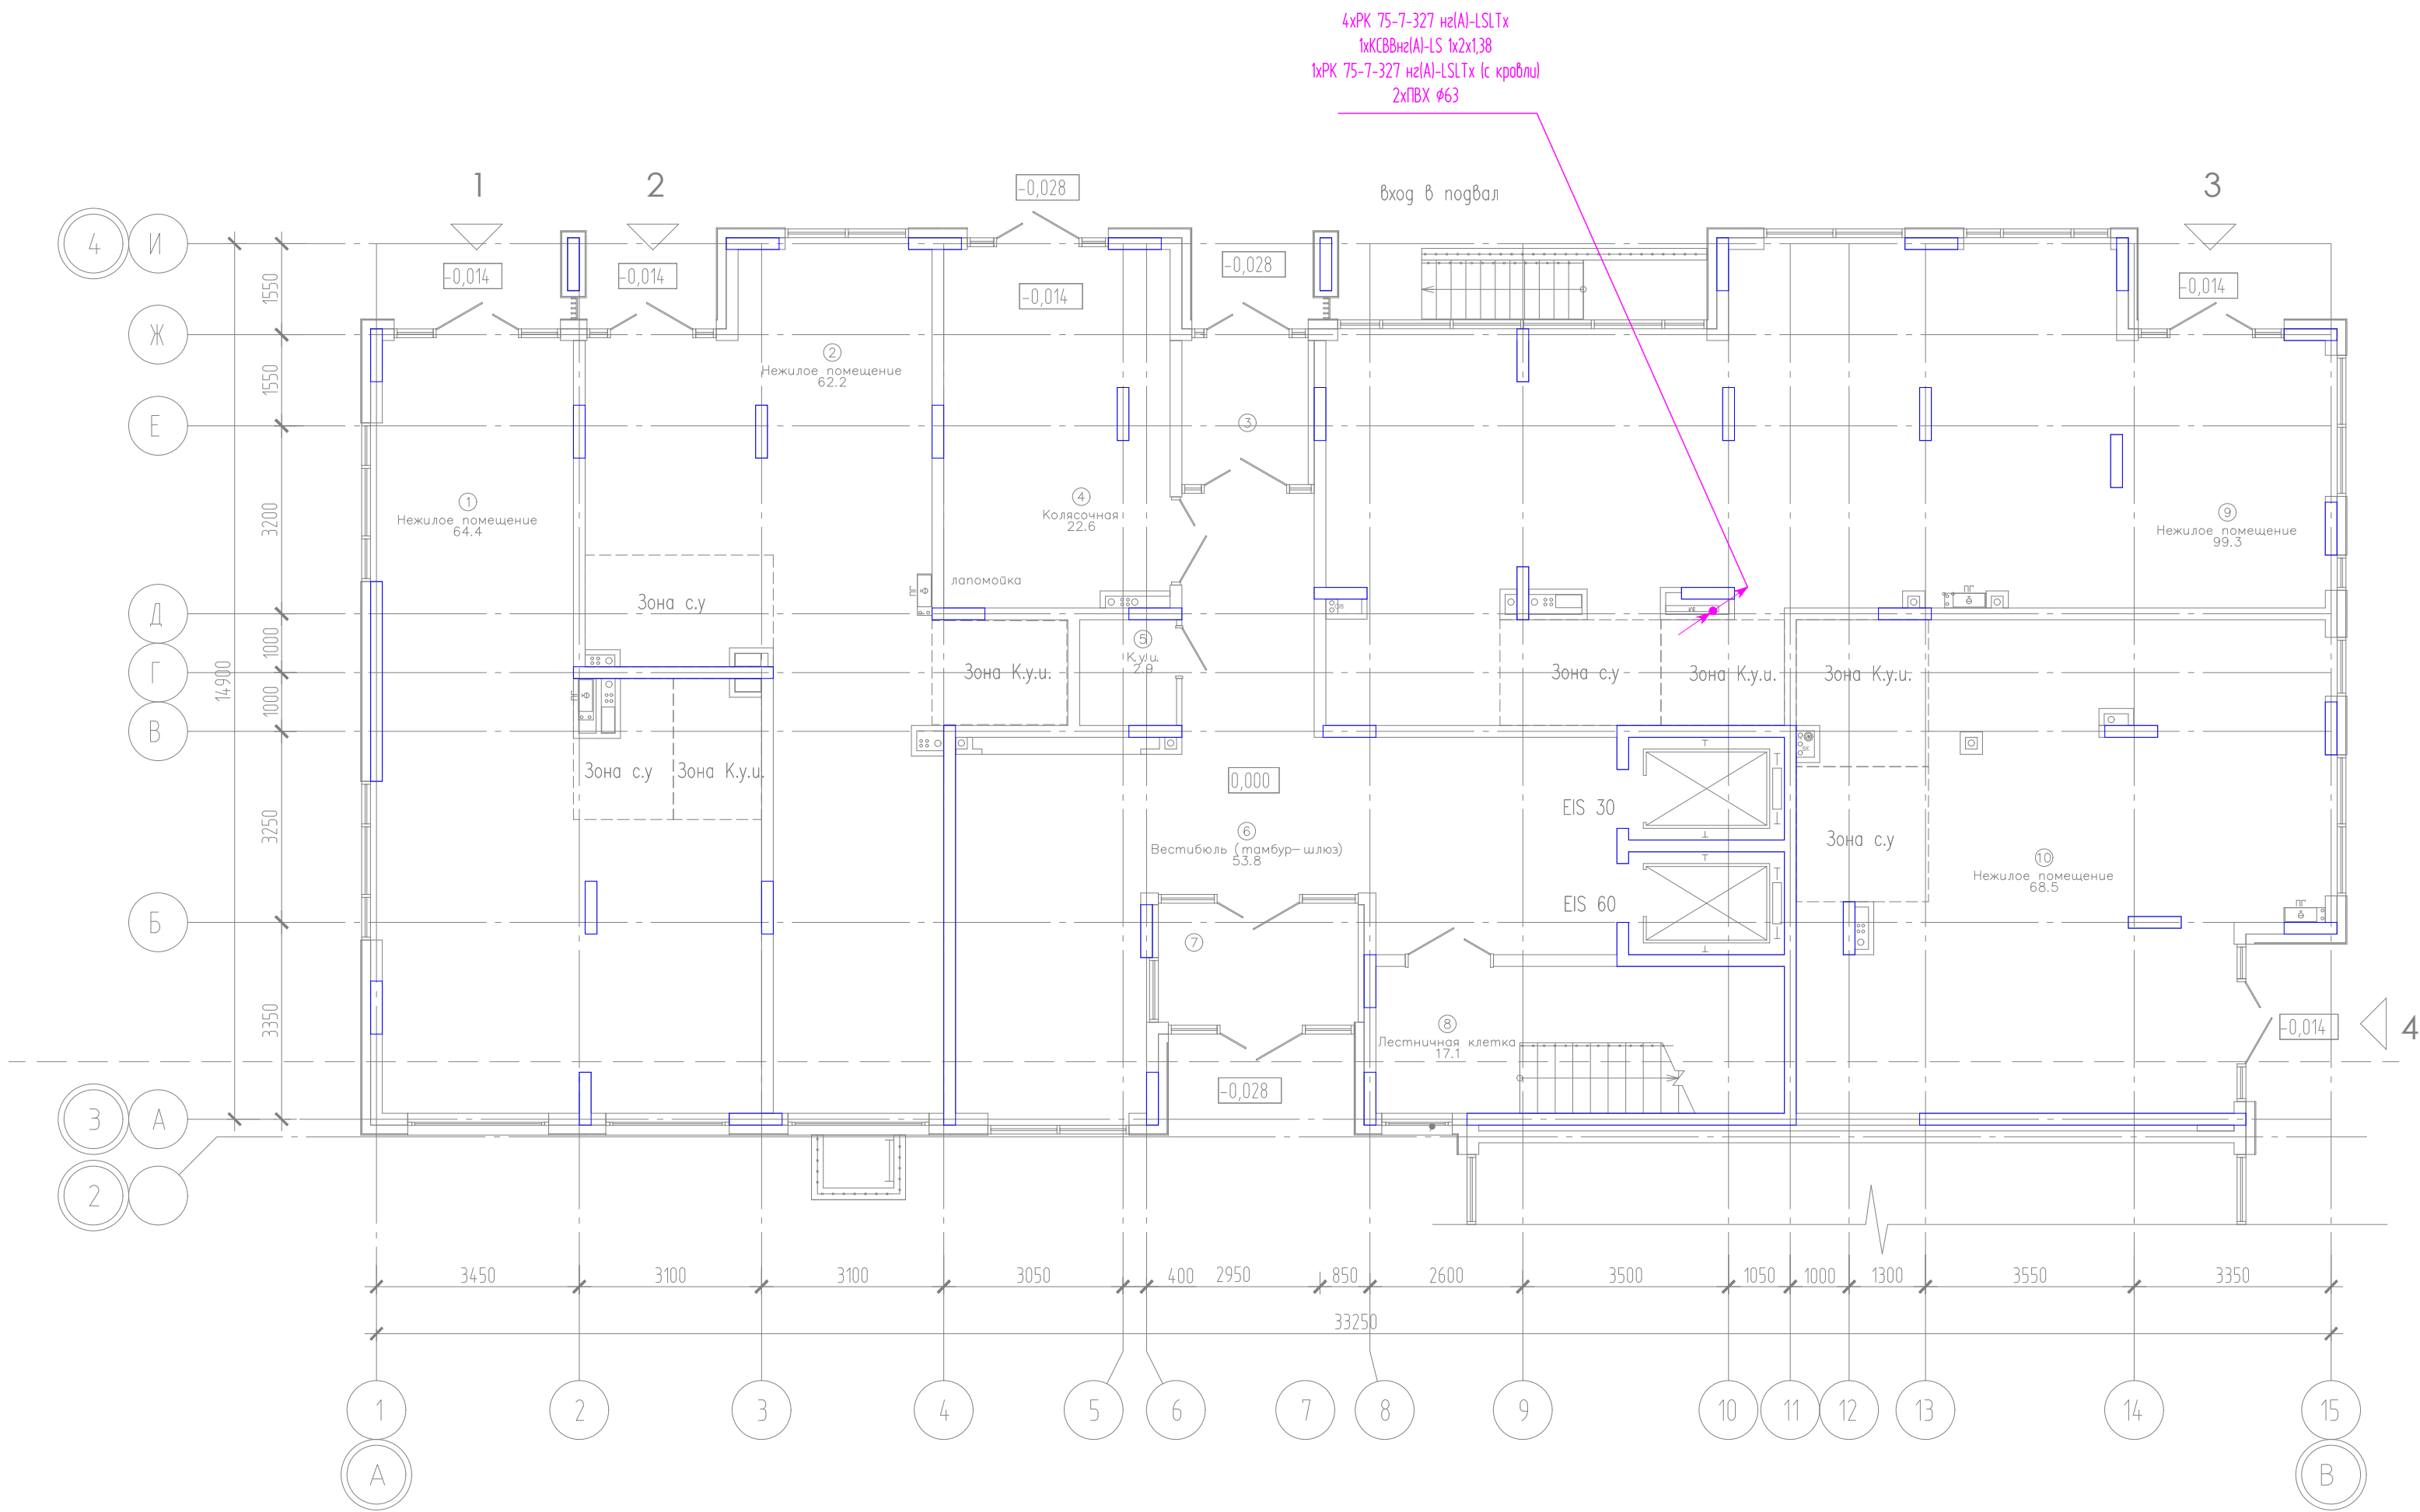


Компоновочная схема

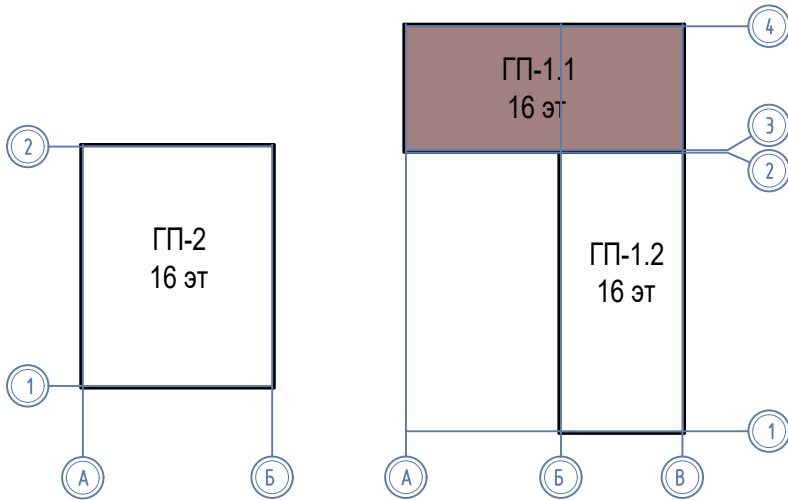


						08-22-1-СС			
						Жилой комплекс в г. Тюмени в границах ул. Новогодняя - ул. Чайковского - ул. Сосьвинская			
Изм.	Кол.уч.	Лист	№ док.	Подп.	Дата	Блок-секция ГП-1.1	Стадия	Лист	Листов
Разраб.	Власов	Лист	№ док.	Подп.	Дата		Р	4	
Проверил	Рожнов				08.24	Сети телевидения и интернета. План 1 этажа	ООО «ПРОЕКТ»		
Н.контроль	Жадрев				08.24				

Инд. № подл. Подпись и дата. Взам инд. №

И. №. № подл. Подпись и дата. Взам. инв. №

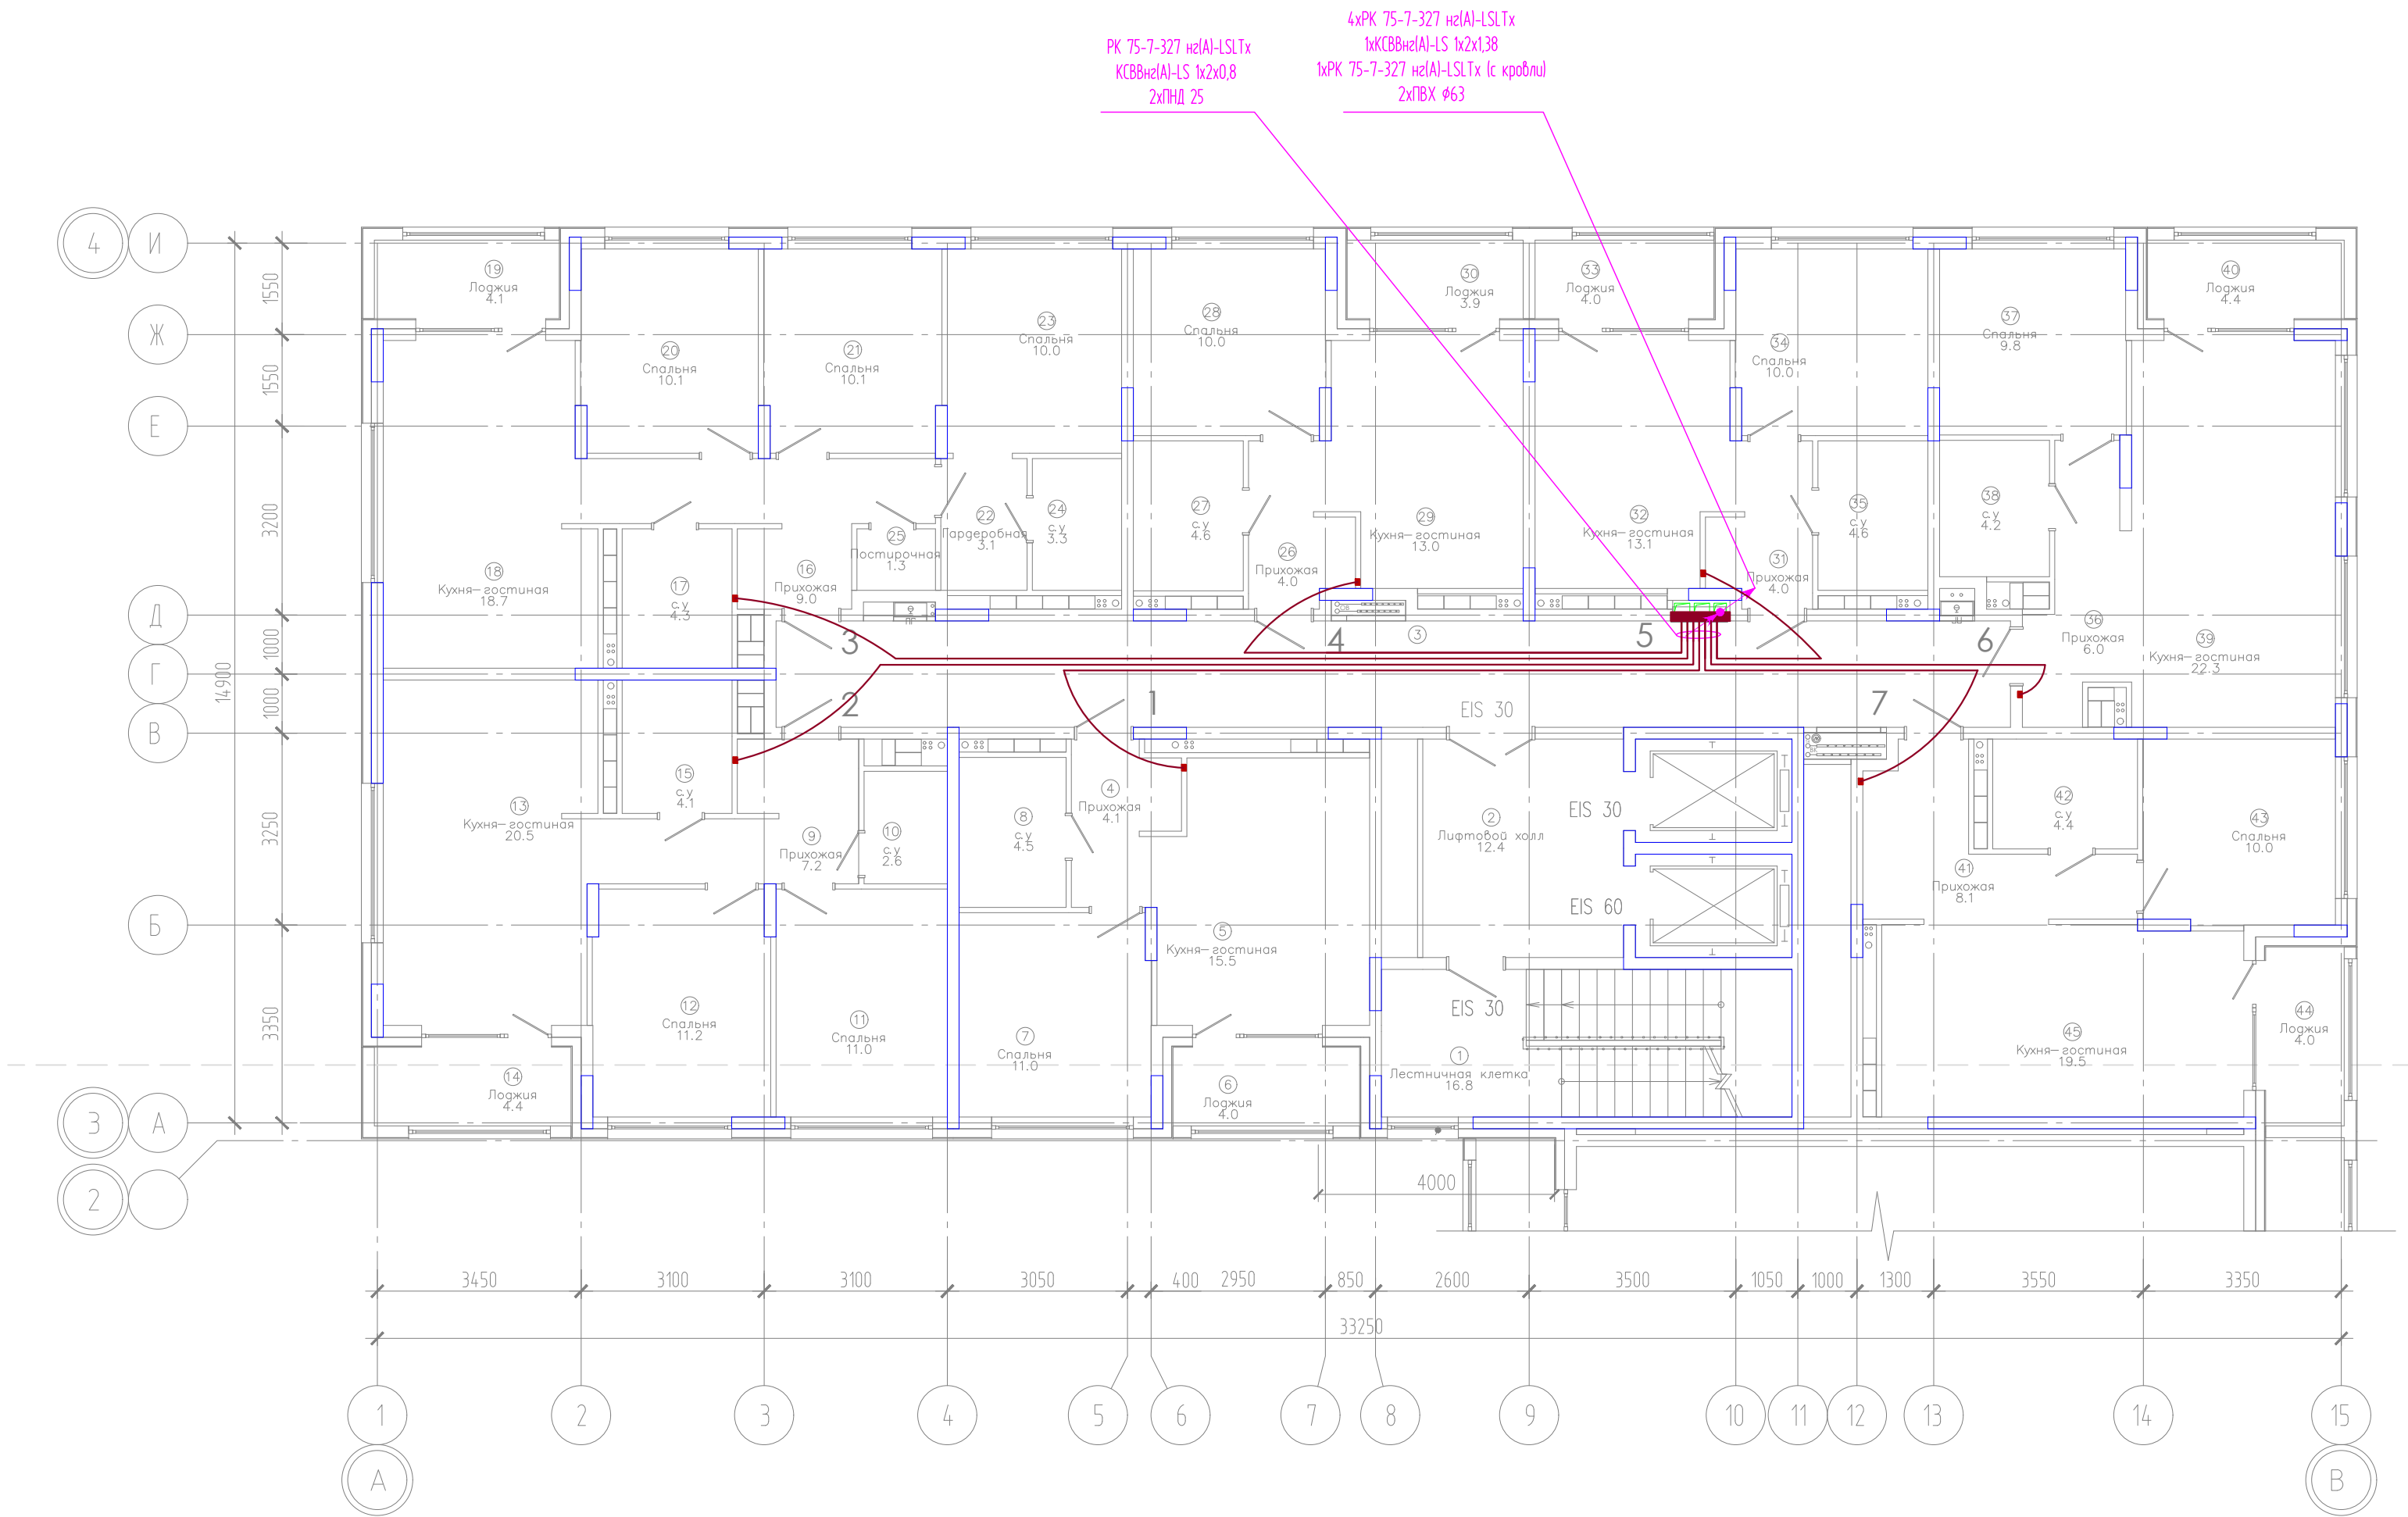


Компоновочная схема

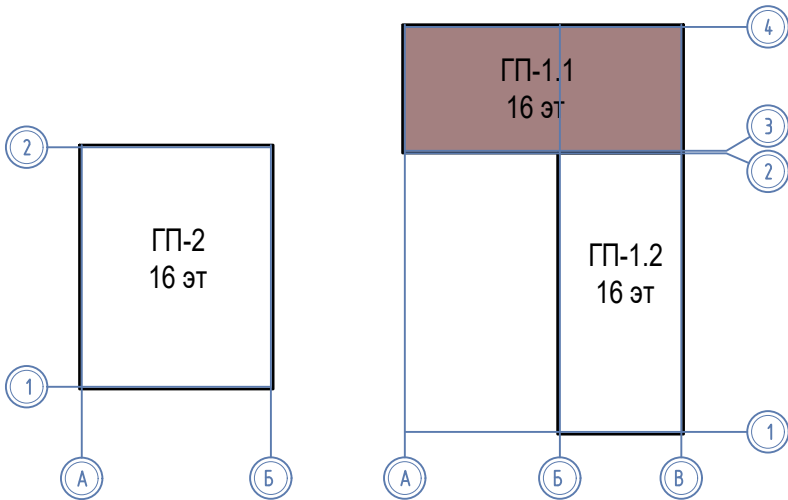


ЭКСПЛИКАЦИЯ ПОМЕЩЕНИЙ			
Номер помещения	Наименование	Площадь, м2	Кат-я пом-я
1	Лестничная клетка	16.8	
2	Лифтовой холл	12.4	
3	Коридор	36.9	
4	Прихожая	4.1	
5	Кухня-гостиная	15.5	
6	Лоджия	4.0	
7	Спальня	11.0	
8	с.у	4.5	
9	Прихожая	7.2	
10	с.у	2.6	
11	Спальня	11.0	
12	Спальня	11.2	
13	Кухня-гостиная	20.5	
14	Лоджия	4.4	
15	с.у	4.1	
16	Прихожая	9.0	
17	с.у	4.3	
18	Кухня-гостиная	18.7	
19	Лоджия	4.1	
20	Спальня	10.1	
21	Спальня	10.1	
22	Гардеробная	3.1	
23	Спальня	10.0	
24	с.у	3.3	
25	Постирочная	1.3	
26	Прихожая	4.0	
27	с.у	4.6	
28	Спальня	10.0	
29	Кухня-гостиная	13.0	
30	Лоджия	3.9	
31	Прихожая	4.0	
32	Кухня-гостиная	13.1	
33	Лоджия	4.0	
34	Спальня	10.0	
35	с.у	4.6	
36	Прихожая	6.0	
37	Спальня	9.8	
38	с.у	4.2	
39	Кухня-гостиная	22.3	
40	Лоджия	4.4	
41	Прихожая	8.1	
42	с.у	4.4	
43	Спальня	10.0	
44	Лоджия	4.0	
45	Кухня-гостиная	19.5	

						08-22-1-СС			
						Жилой комплекс в г. Тюмени в границах ул. Новогодняя - ул. Чайковского - ул. Сосьбинская			
Изм.	Кол. уч.	Лист	№ док.	Подп.	Дата	Блок-секция ГП-1.1	Стадия	Лист	Листов
Разраб.	Власов			В.В.	08.24		Р	5	
Проверил	Рожнов				08.24	Сети телевидения и интернета. План 2,3 этажей	ООО «ПРОЕКТ»		
И контроль	Жадрев			А.А.	08.24				

Изм. № подл. Подпись и дата. Взам. инв. №

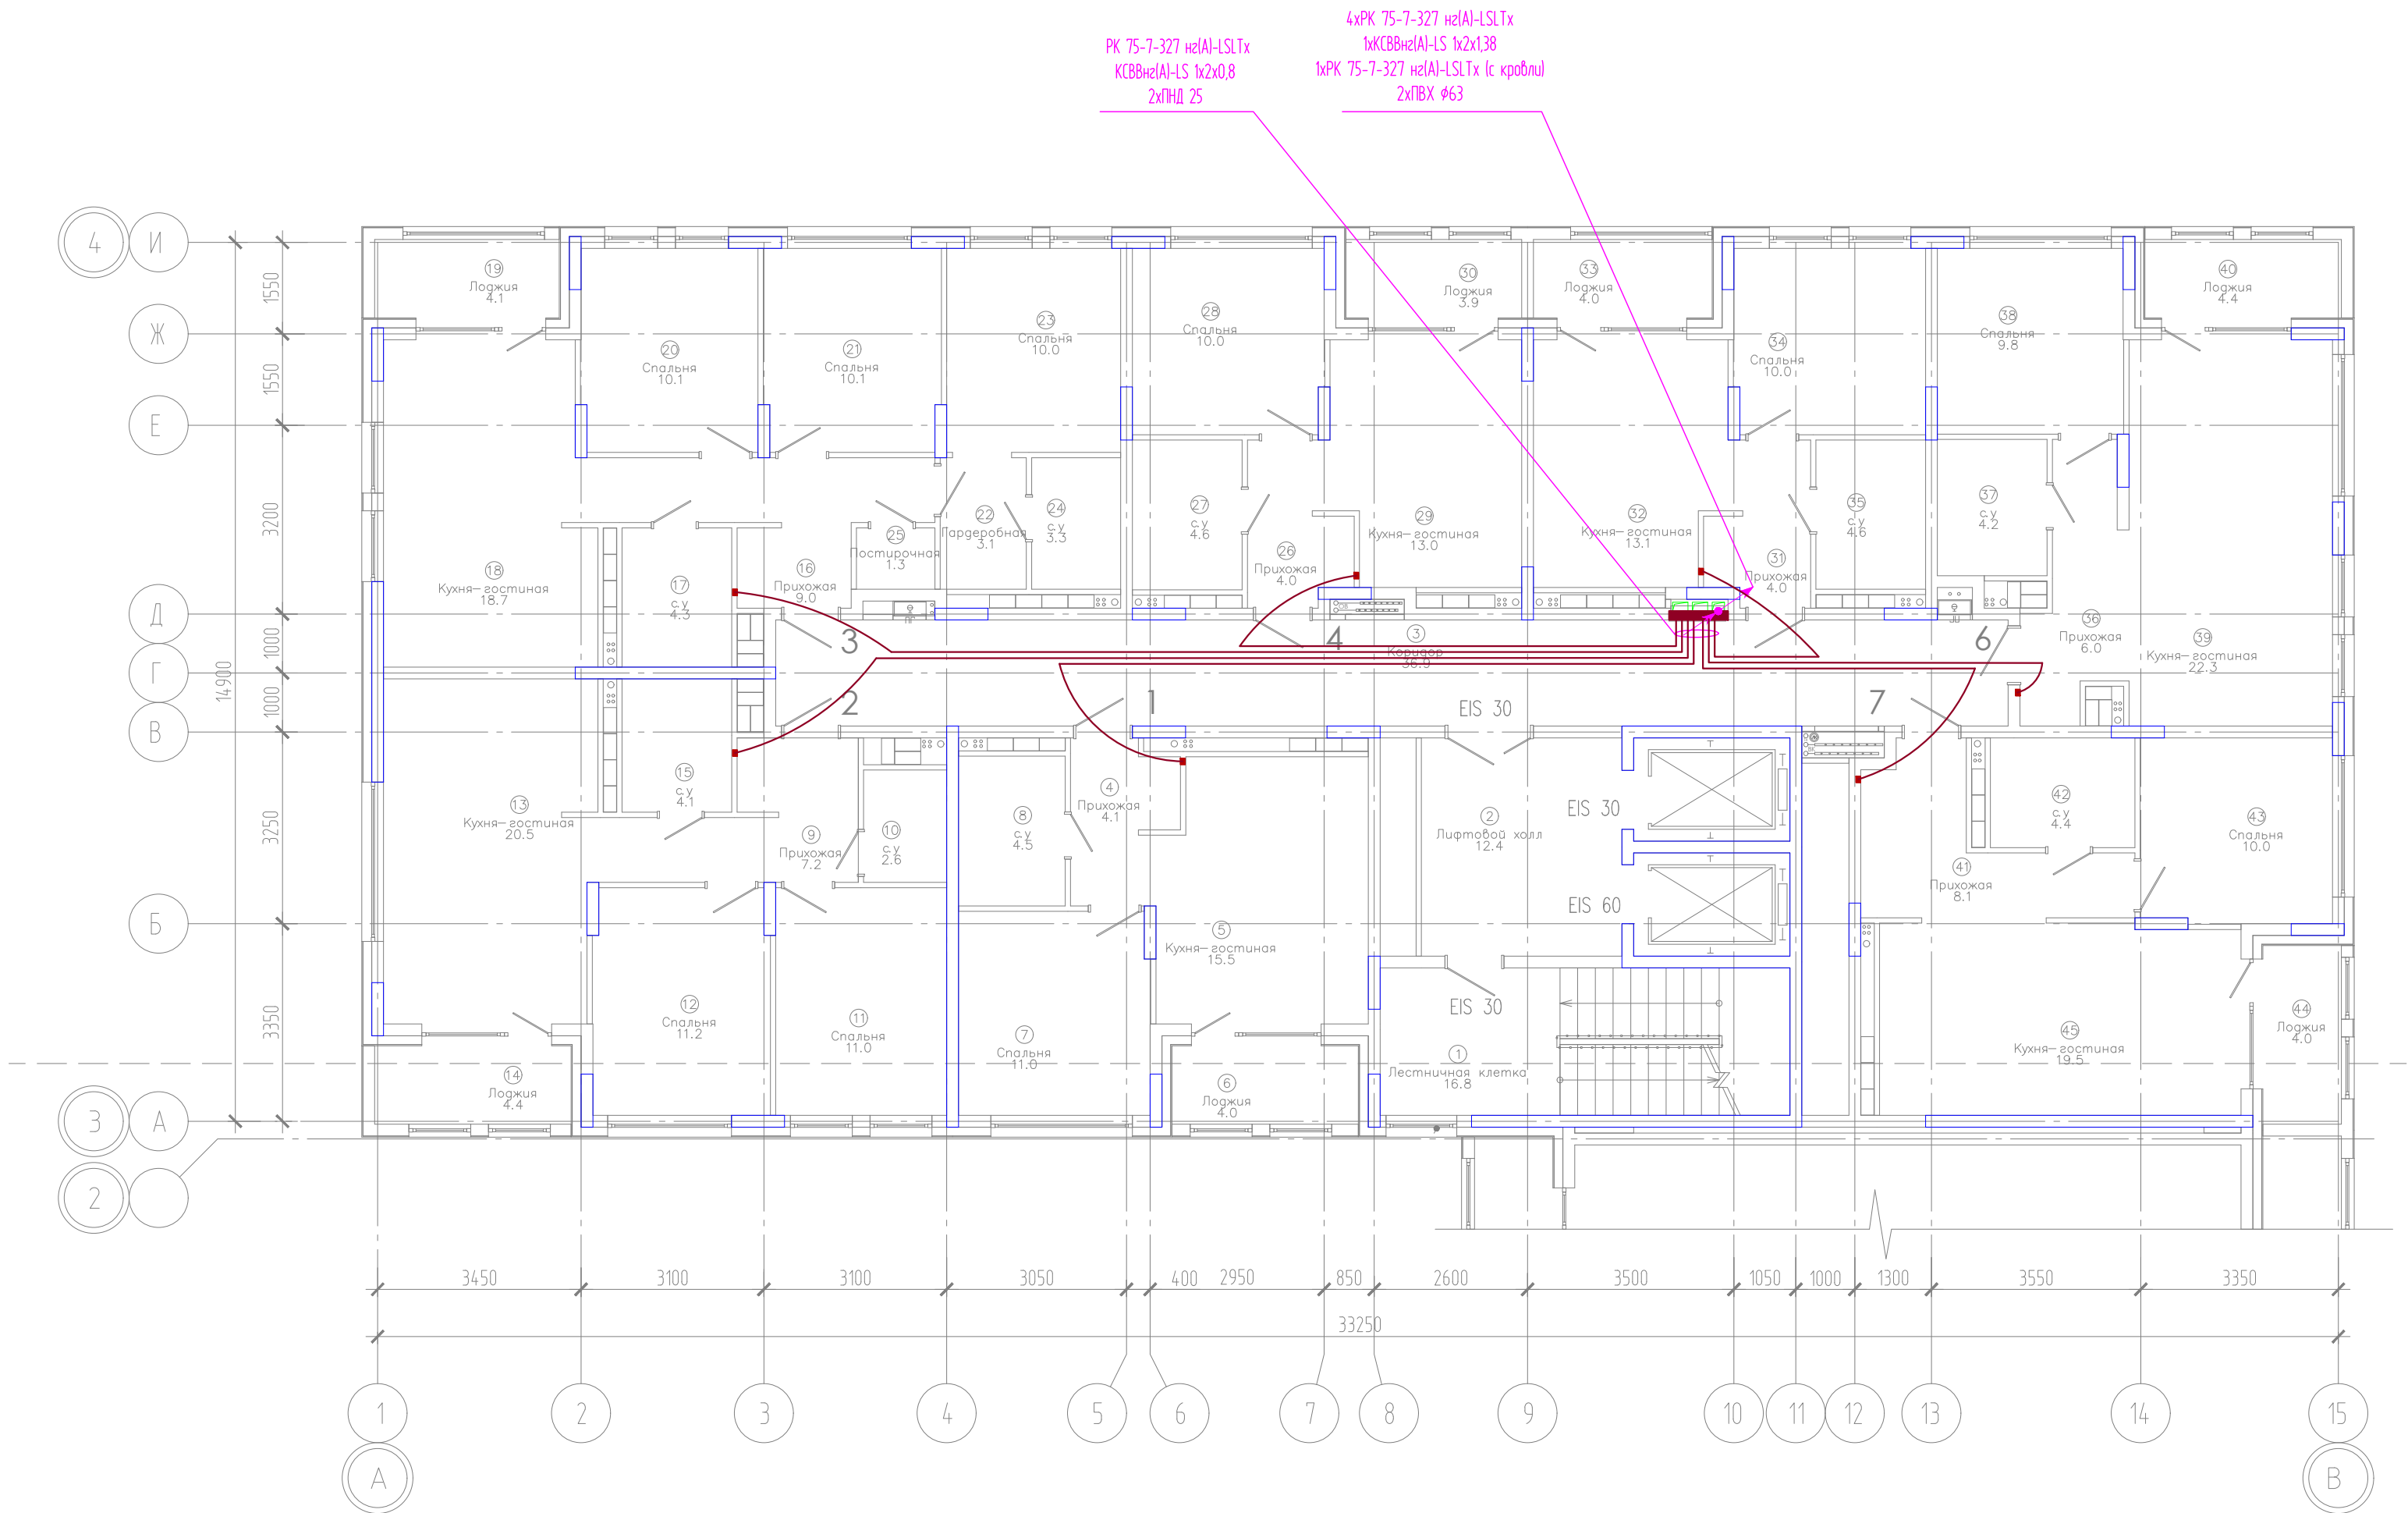


Компоновочная схема

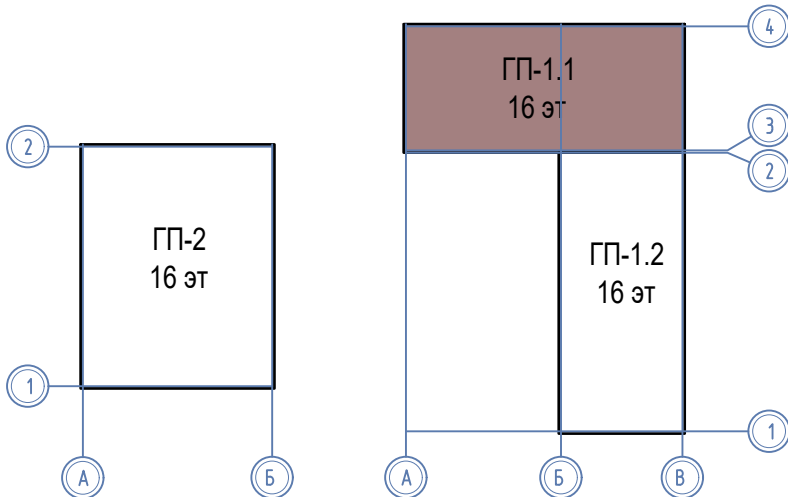

ЭКСПЛИКАЦИЯ ПОМЕЩЕНИЙ			
Номер помещения	Наименование	Площадь, м2	Кат-я пом-я
1	Лестничная клетка	16.8	
2	Лифтовой холл	12.4	
3	Коридор	36.9	
4	Прихожая	4.1	
5	Кухня-гостиная	15.5	
6	Лоджия	4.0	
7	Спальня	11.0	
8	с.у	4.5	
9	Прихожая	7.2	
10	с.у	2.6	
11	Спальня	11.0	
12	Спальня	11.2	
13	Кухня-гостиная	20.5	
14	Лоджия	4.4	
15	с.у	4.1	
16	Прихожая	9.0	
17	с.у	4.3	
18	Кухня-гостиная	18.7	
19	Лоджия	4.1	
20	Спальня	10.1	
21	Спальня	10.1	
22	Гардеробная	3.1	
23	Спальня	10.0	
24	с.у	3.3	
25	Постирочная	1.3	
26	Прихожая	4.0	
27	с.у	4.6	
28	Спальня	10.0	
29	Кухня-гостиная	13.0	
30	Лоджия	3.9	
31	Прихожая	4.0	
32	Кухня-гостиная	13.1	
33	Лоджия	4.0	
34	Спальня	10.0	
35	с.у	4.6	
36	Прихожая	6.0	
37	с.у	4.2	
38	Спальня	9.8	
39	Кухня-гостиная	22.3	
40	Лоджия	4.4	
41	Прихожая	8.1	
42	с.у	4.4	
43	Спальня	10.0	
44	Лоджия	4.0	
45	Кухня-гостиная	19.5	


						08-22-1-СС			
						Жилой комплекс в г. Тюмени в границах ул. Новогодняя – ул. Чайковского – ул. Сосьвинская			
Изм.	Кол. уч.	Лист	№ док.	Подп.	Дата	Блок–секция ГП–1.1	Стадия	Лист	Листов
Разраб.		Власов			08.24		Р	7	
Проверил		Рожнов			08.24				
Н.контроль		Жабрев			08.24	Сети телевидения и интернета. План 5 этажа	ООО «ПРОЕКТ»		

Инд. № подл. Подпись и дата. Взам. инд. №

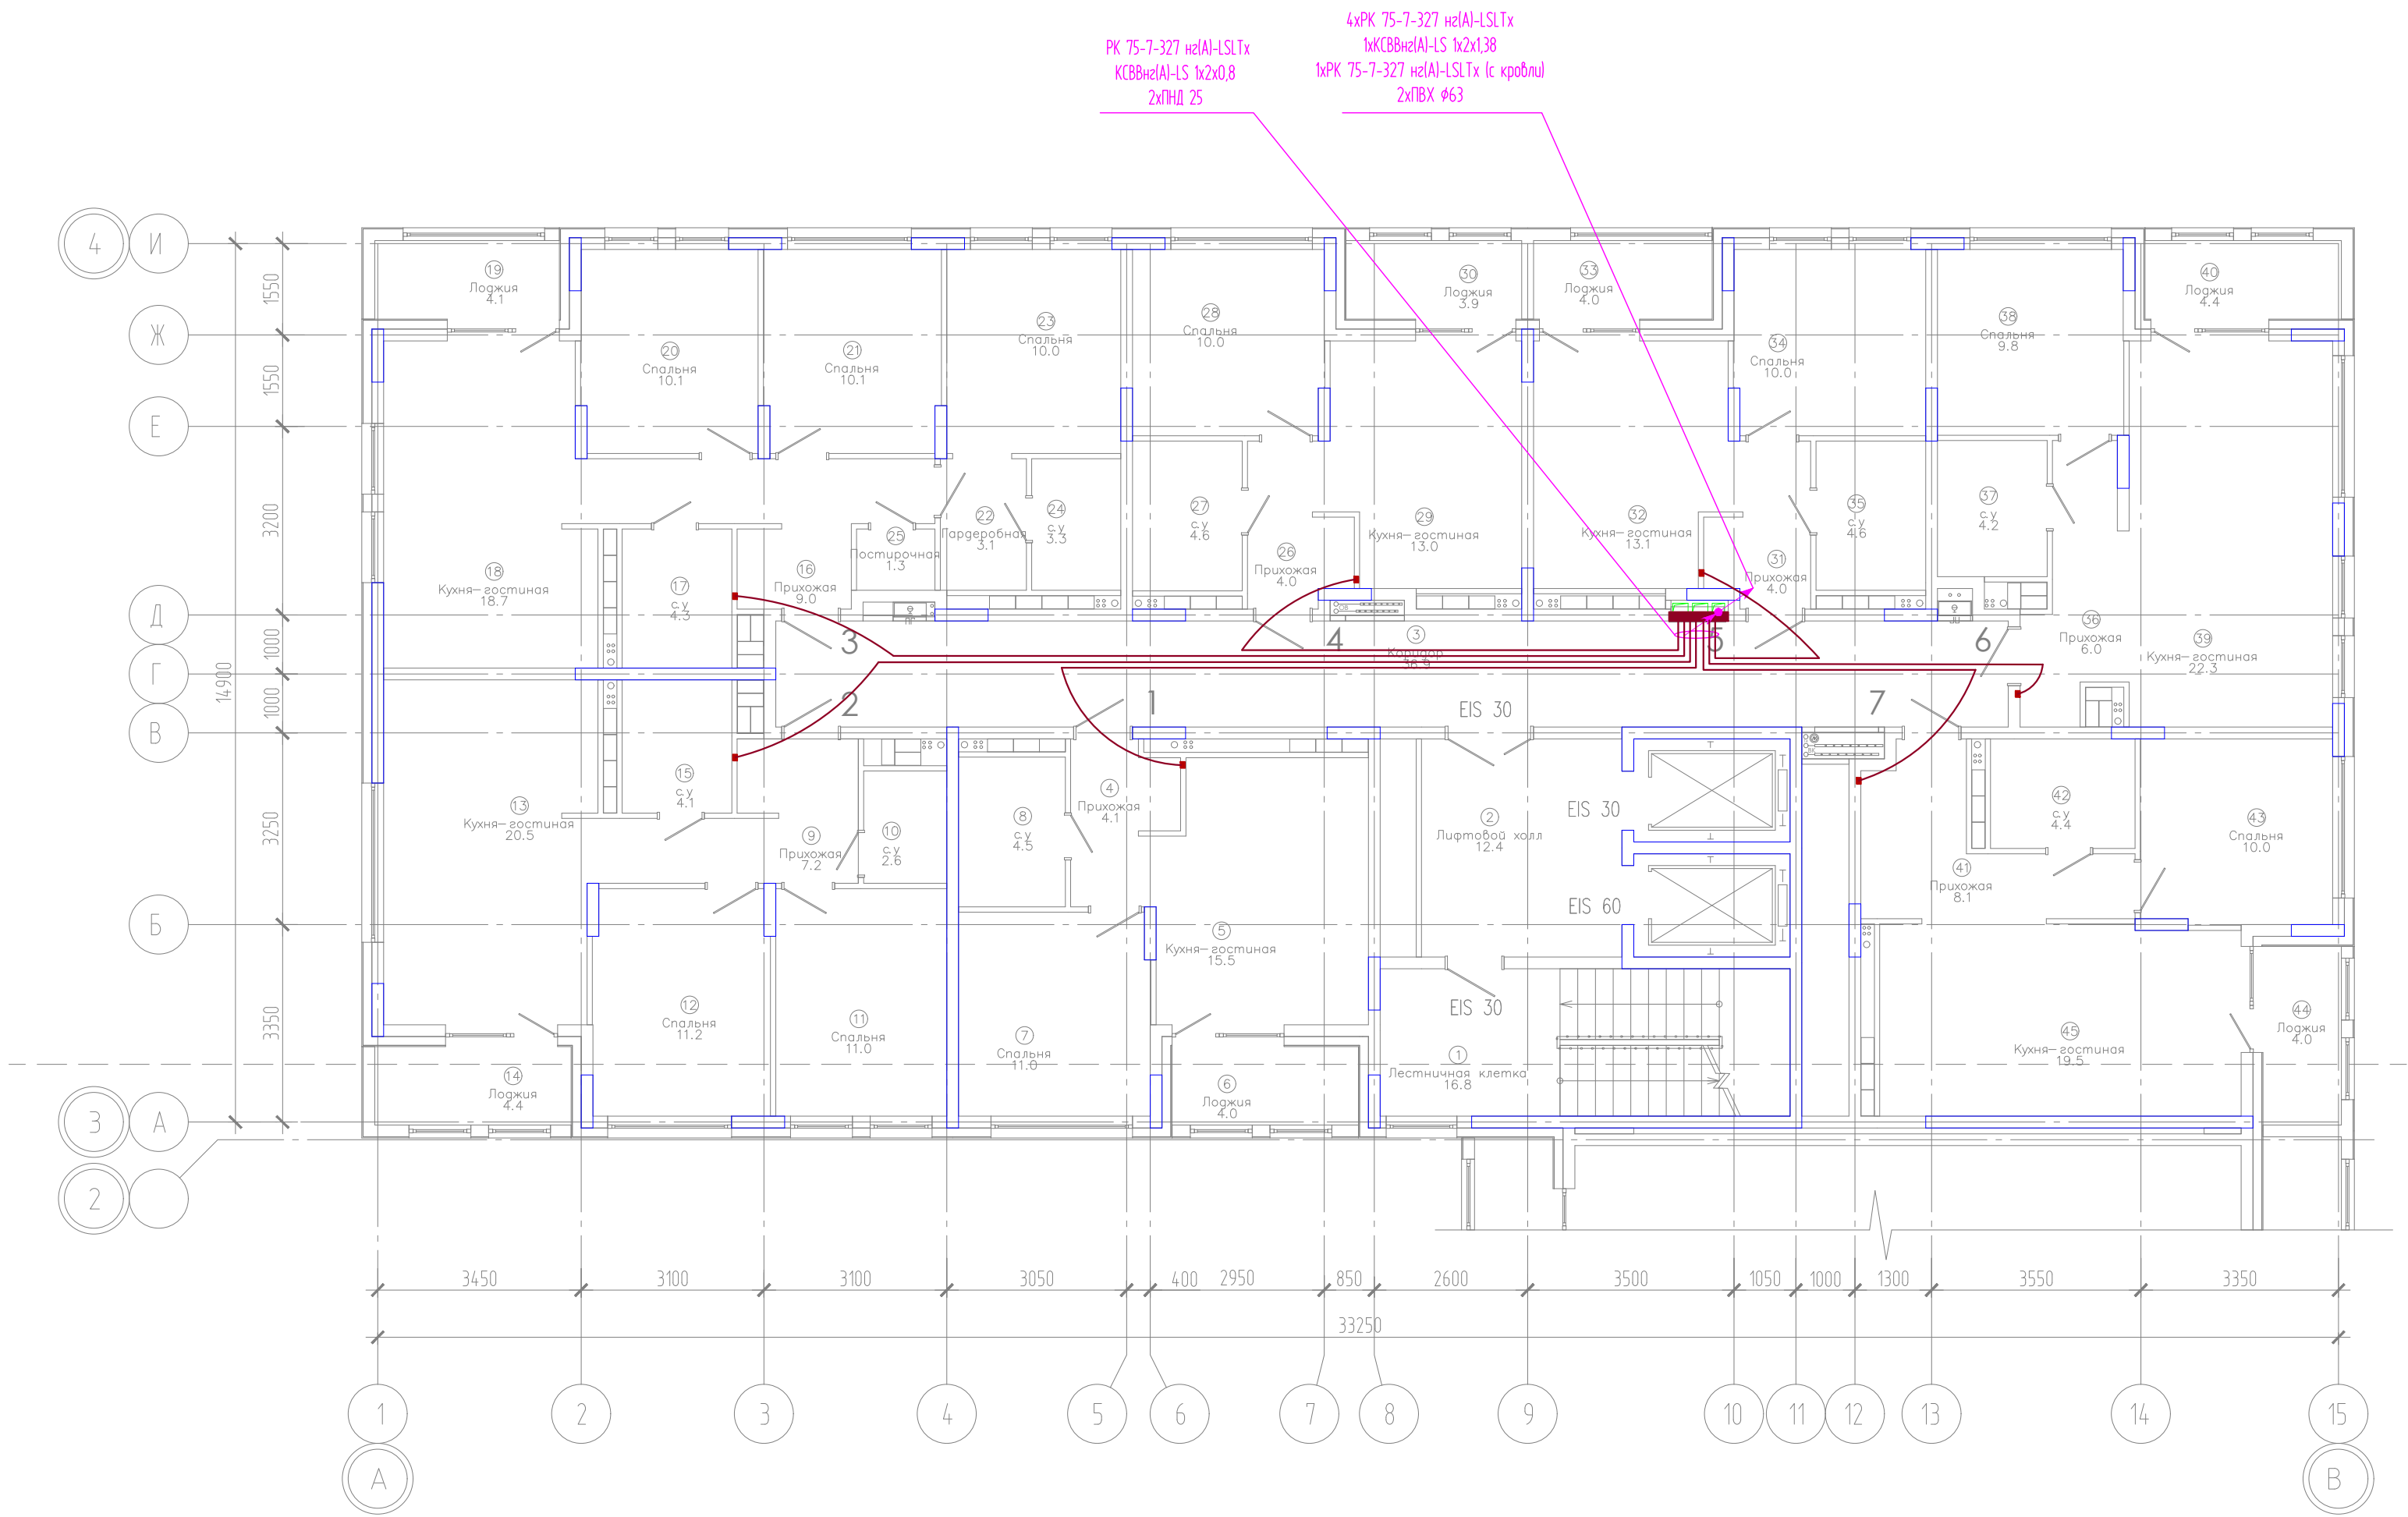


ЭКСПЛИКАЦИЯ ПОМЕЩЕНИЙ			
Номер помещения	Наименование	Площадь, м2	Кат-я пом-я
1	Лестничная клетка	16.8	
2	Лифтовой холл	12.4	
3	Коридор	36.9	
4	Прихожая	4.1	
5	Кухня-гостиная	15.5	
6	Лоджия	4.0	
7	Спальня	11.0	
8	с.у	4.5	
9	Прихожая	7.2	
10	с.у	2.6	
11	Спальня	11.0	
12	Спальня	11.2	
13	Кухня-гостиная	20.5	
14	Лоджия	4.4	
15	с.у	4.1	
16	Прихожая	9.0	
17	с.у	4.3	
18	Кухня-гостиная	18.7	
19	Лоджия	4.1	
20	Спальня	10.1	
21	Спальня	10.1	
22	Гардеробная	3.1	
23	Спальня	10.0	
24	с.у	3.3	
25	Постирочная	1.3	
26	Прихожая	4.0	
27	с.у	4.6	
28	Спальня	10.0	
29	Кухня-гостиная	13.0	
30	Лоджия	3.9	
31	Прихожая	4.0	
32	Кухня-гостиная	13.1	
33	Лоджия	4.0	
34	Спальня	10.0	
35	с.у	4.6	
36	Прихожая	6.0	
37	с.у	4.2	
38	Спальня	9.8	
39	Кухня-гостиная	22.3	
40	Лоджия	4.4	
41	Прихожая	8.1	
42	с.у	4.4	
43	Спальня	10.0	
44	Лоджия	4.0	
45	Кухня-гостиная	19.5	


Компоновочная схема

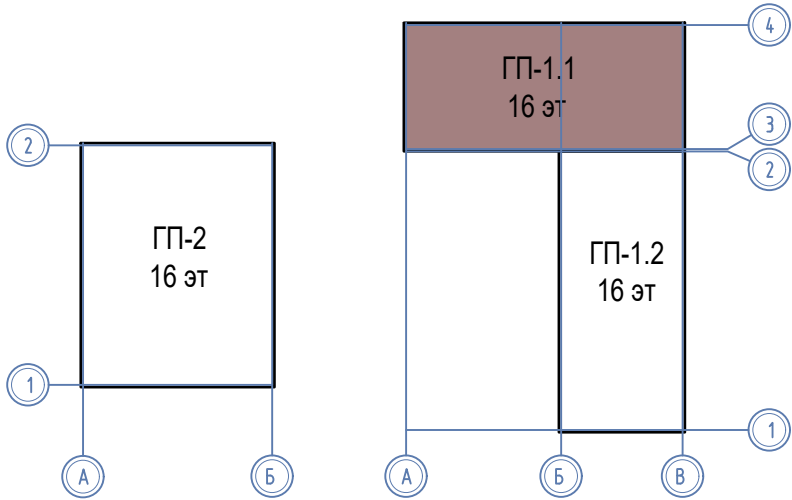

						08-22-1-СС			
						Жилой комплекс в г. Тюмени в границах ул. Новогодняя - ул. Чайковского - ул. Сосьвинская			
Изм.	Кол. уч.	Лист	№ док.	Подп.	Дата	Блок-секция ГП-1.1	Стадия	Лист	Листов
Разраб.	Власов	Рожнов			08.24		Р	8	
Проверил					08.24	Сети телевидения и интернета. План 6,9,10,13,14 этажей	ООО «ПРОЕКТ»		
Н. контроль	Жадрев				08.24				

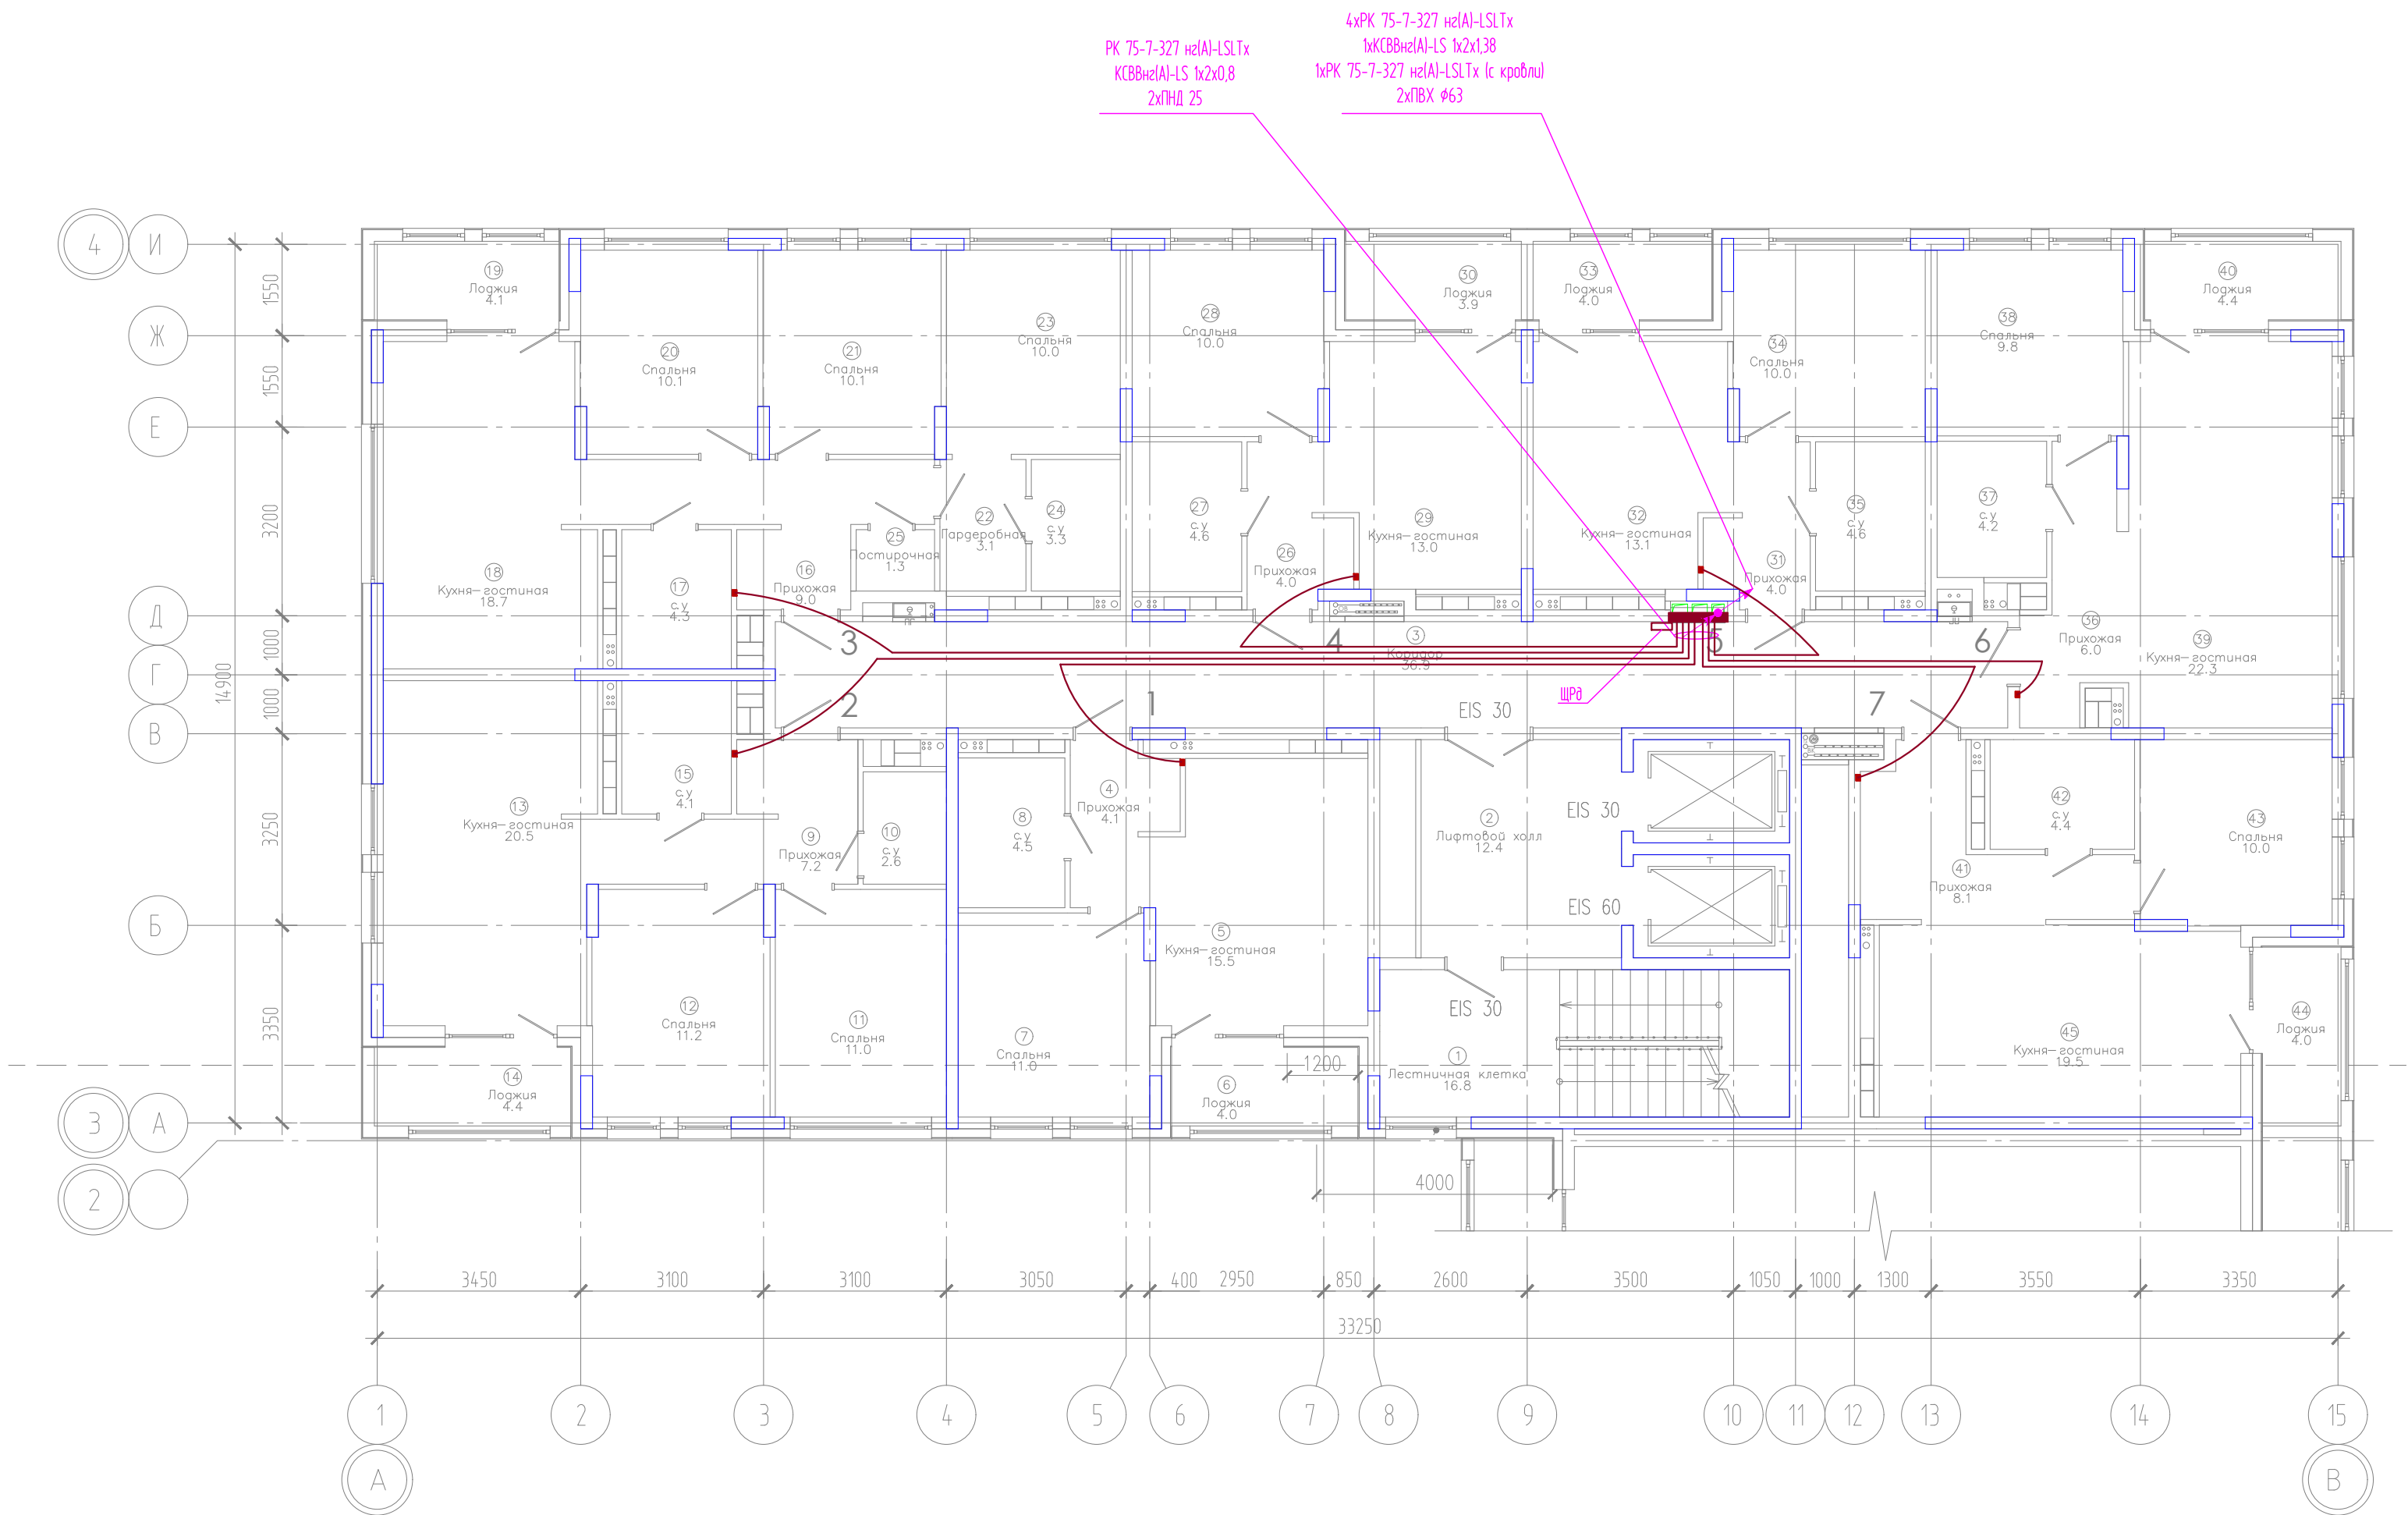


Компоновочная схема

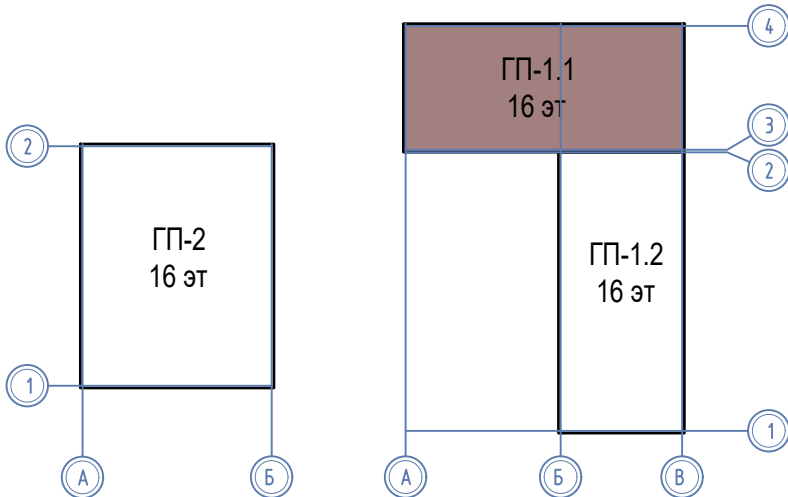


						08-22-1-СС			
						Жилой комплекс в г. Тюмени в границах ул. Новогодняя – ул. Чайковского – ул. Сосыдинская			
Изм.	Кол. уч.	Лист	№ док.	Подп.	Дата	Блок-секция ГП-1.1	Стадия	Лист	Листов
Разраб.	Власов			<i>Власов</i>	08.24		Р	9	
Проверил	Рожнов			<i>Рожнов</i>	08.24				
И.контр.	Жадрев			<i>Жадрев</i>	08.24				
						Сети телевидения и интернета. План 7,8,11,12,15,16 этажей			
						ООО «ПРОЕКТ»			

ЭКСПЛИКАЦИЯ ПОМЕЩЕНИЙ			
Номер помещения	Наименование	Площадь, м2	Кат-я пом-я
1	Лестничная клетка	16.8	
2	Лифтовой холл	12.4	
3	Коридор	36.9	
4	Прихожая	4.1	
5	Кухня-гостиная	15.5	
6	Лоджия	4.0	
7	Спальня	11.0	
8	с.у	4.5	
9	Прихожая	7.2	
10	с.у	2.6	
11	Спальня	11.0	
12	Спальня	11.2	
13	Кухня-гостиная	20.5	
14	Лоджия	4.4	
15	с.у	4.1	
16	Прихожая	9.0	
17	с.у	4.3	
18	Кухня-гостиная	18.7	
19	Лоджия	4.1	
20	Спальня	10.1	
21	Спальня	10.1	
22	Гардеробная	3.1	
23	Спальня	10.0	
24	с.у	3.3	
25	Постирочная	1.3	
26	Прихожая	4.0	
27	с.у	4.6	
28	Спальня	10.0	
29	Кухня-гостиная	13.0	
30	Лоджия	3.9	
31	Прихожая	4.0	
32	Кухня-гостиная	13.1	
33	Лоджия	4.0	
34	Спальня	10.0	
35	с.у	4.6	
36	Прихожая	6.0	
37	с.у	4.2	
38	Спальня	9.8	
39	Кухня-гостиная	22.3	
40	Лоджия	4.4	
41	Прихожая	8.1	
42	с.у	4.4	
43	Спальня	10.0	
44	Лоджия	4.0	
45	Кухня-гостиная	19.5	

ЭКСПЛИКАЦИЯ ПОМЕЩЕНИЙ			
Номер помещения	Наименование	Площадь, м2	Кат-я пом-я
1	Лестничная клетка	17.1	

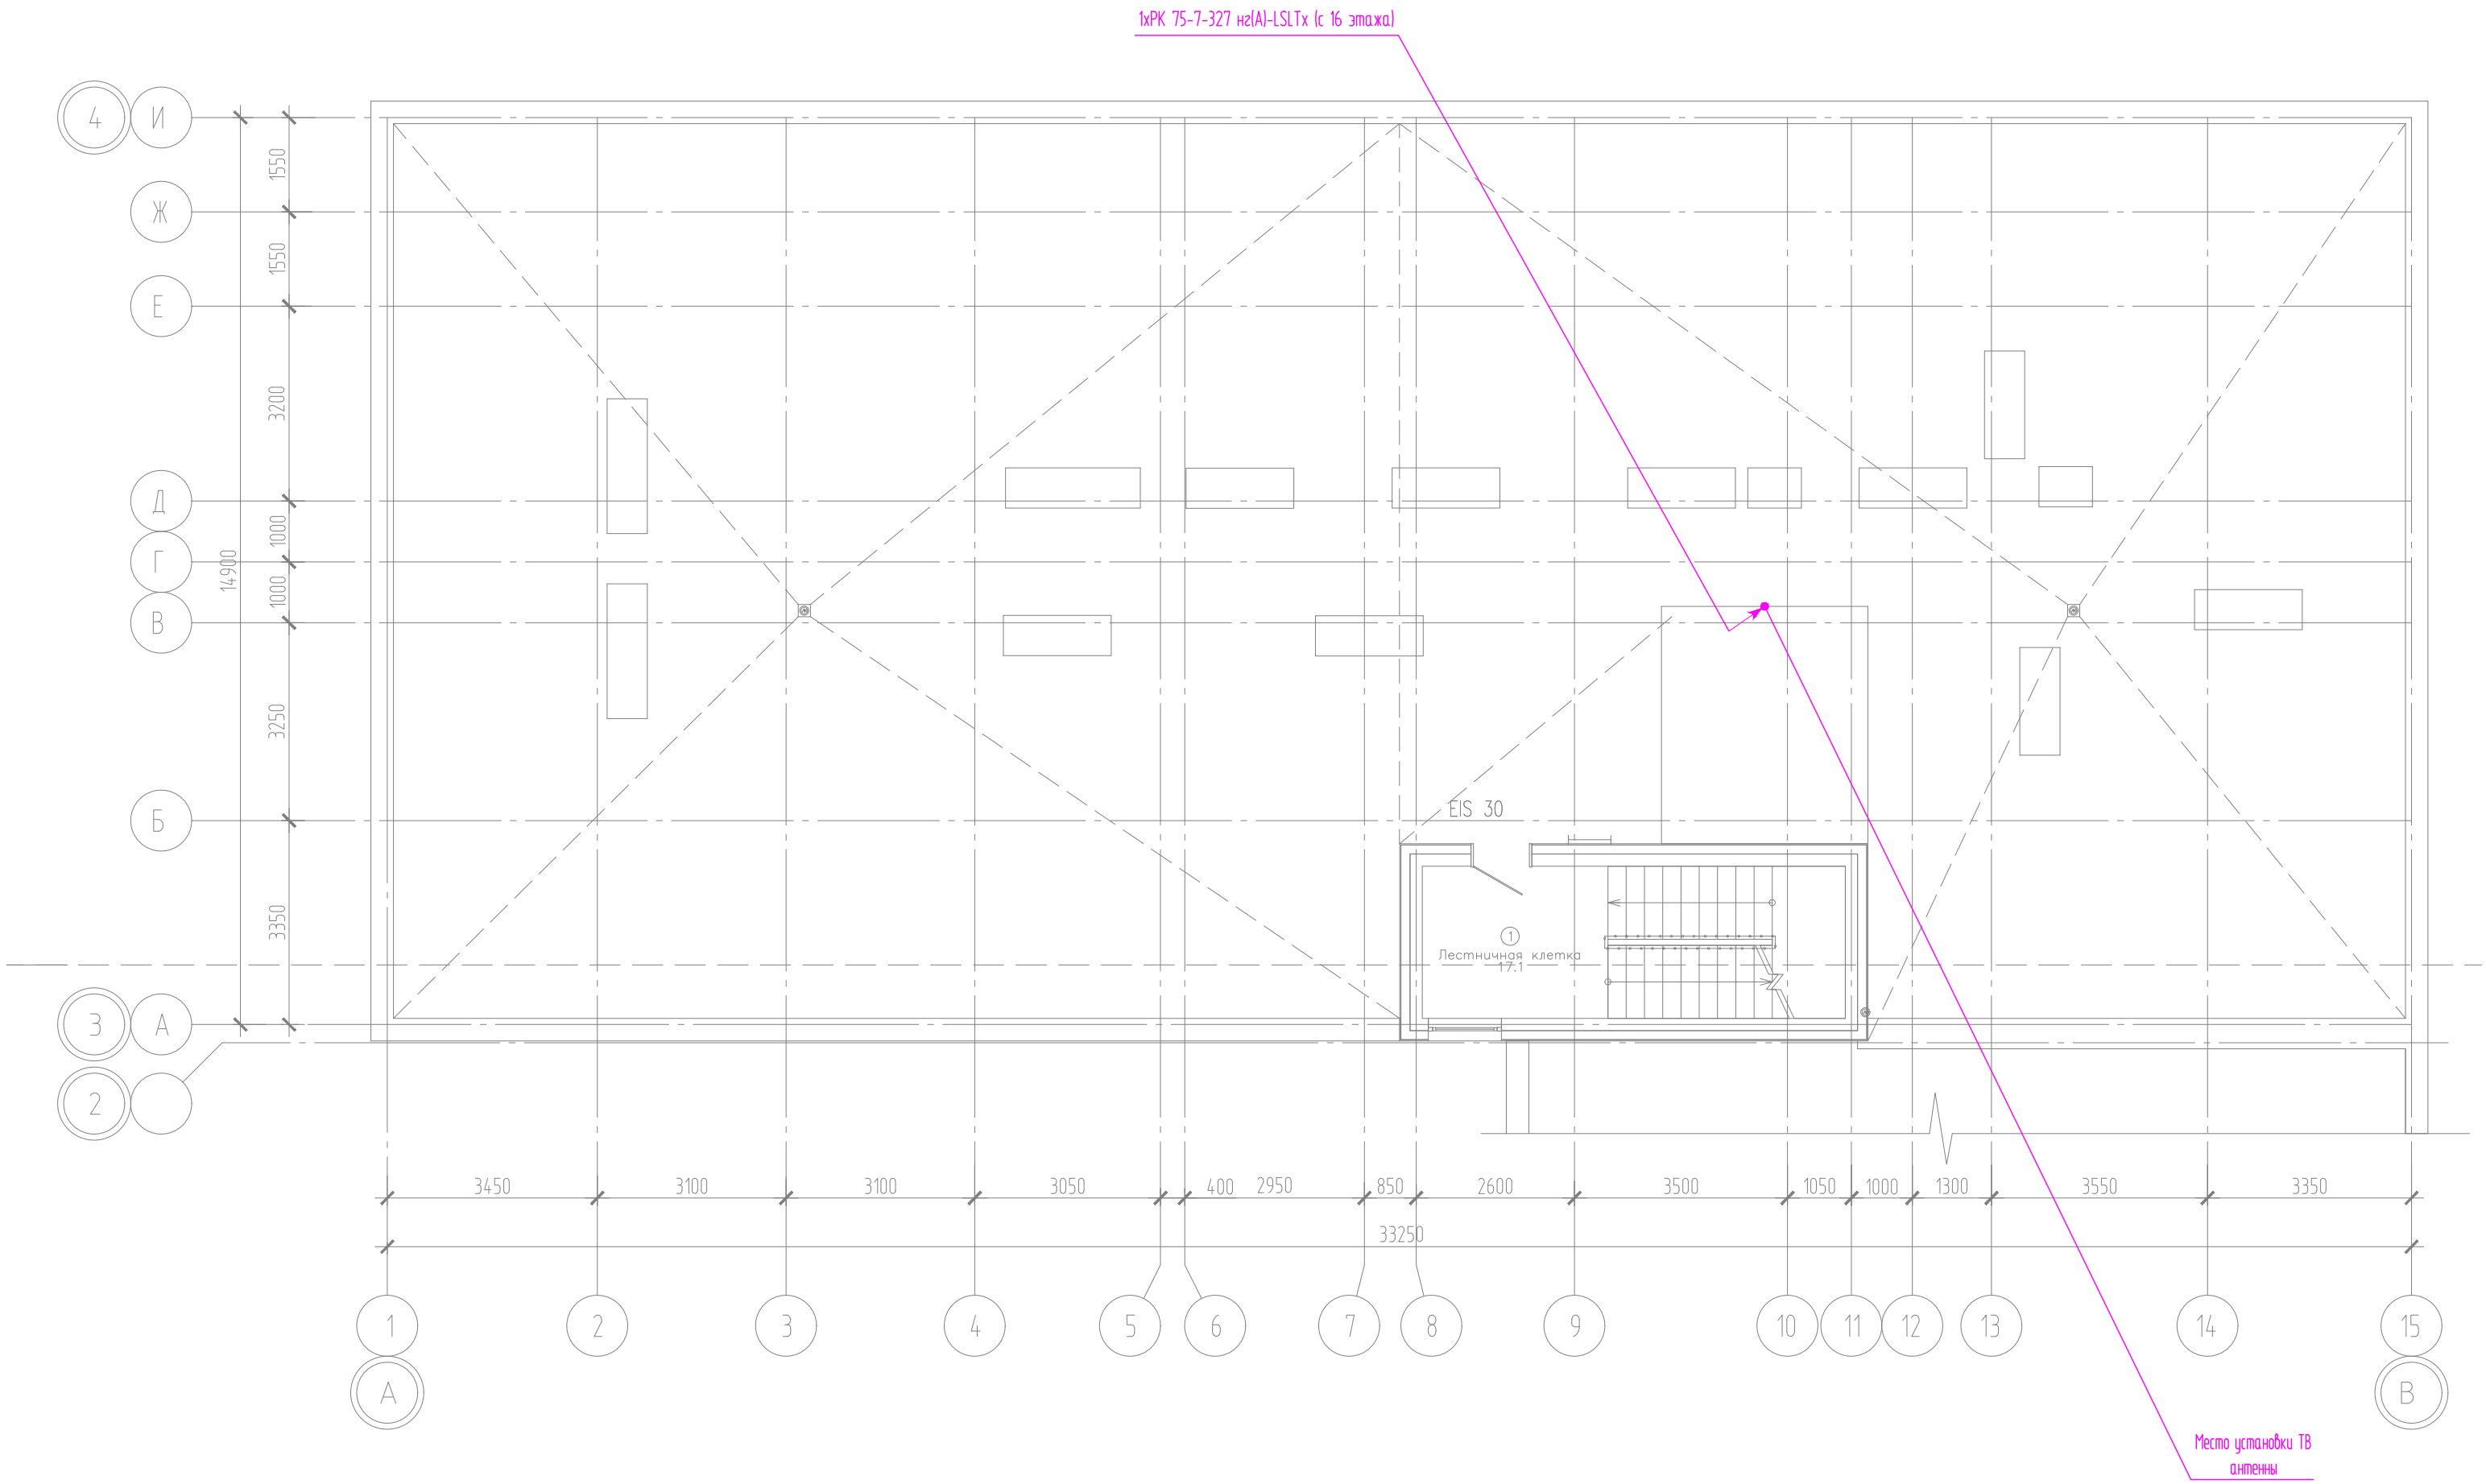


Компоновочная схема

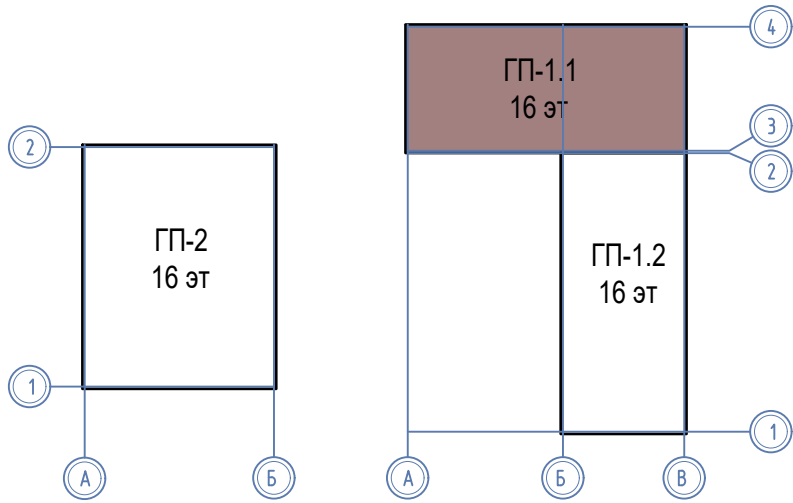


						08-22-1-СС			
						Жилой комплекс в г. Тюмени в границах ул. Новогодняя – ул. Чайковского – ул. Сосьвинская			
Изм.	Кол. уч.	Лист	И док.	Подп.	Дата	Блок–секция ГП–1.1	Стадия	Лист	Листов
Разраб.	Власов				08.24		Р	10	
Проверил	Рожнов				08.24				
						Сети телевидения и интернета. План крыли	ООО «ПРОЕКТ»		
И контроль	Жабров				08.24				

Ид. №, № подл., Подпись и дата, Взам инд. №

ЭКСПЛИКАЦИЯ ПОМЕЩЕНИЙ			
Номер помещения	Наименование	Площадь, м2	Кат-я пом-я
1	Лестничная клетка	13.7	
2	Техническое подполье	411.5	

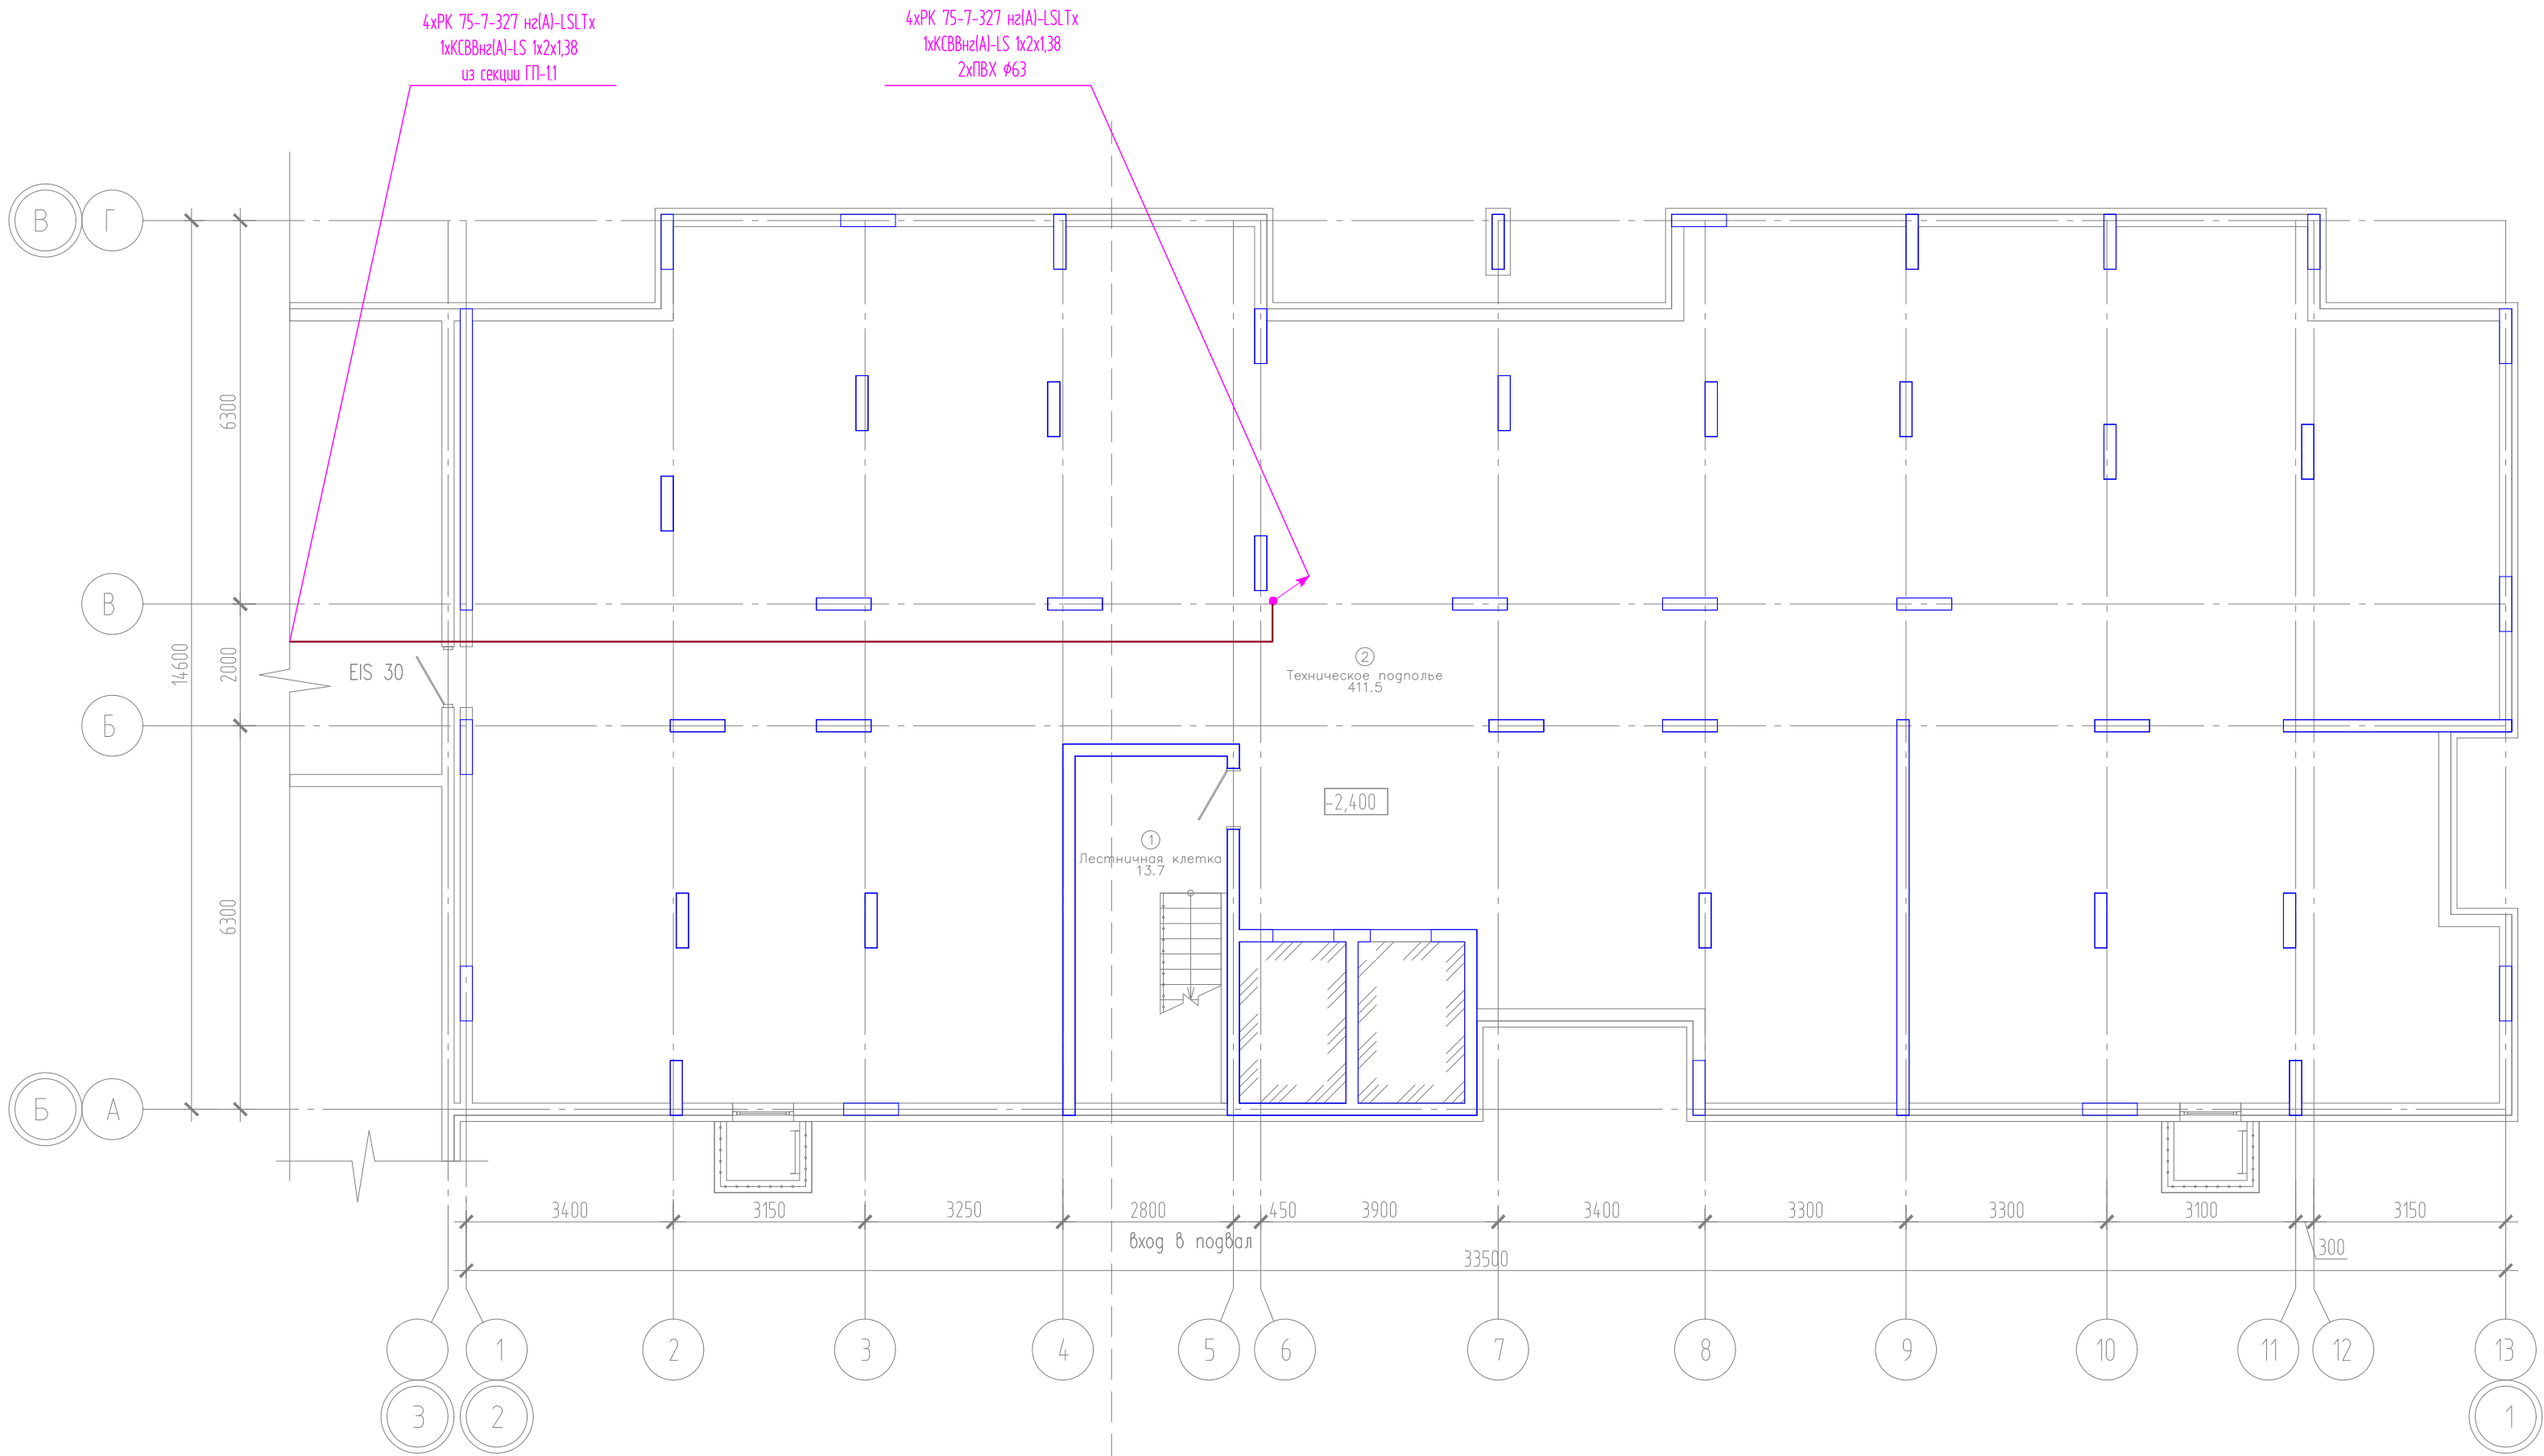


Компоновочная схема

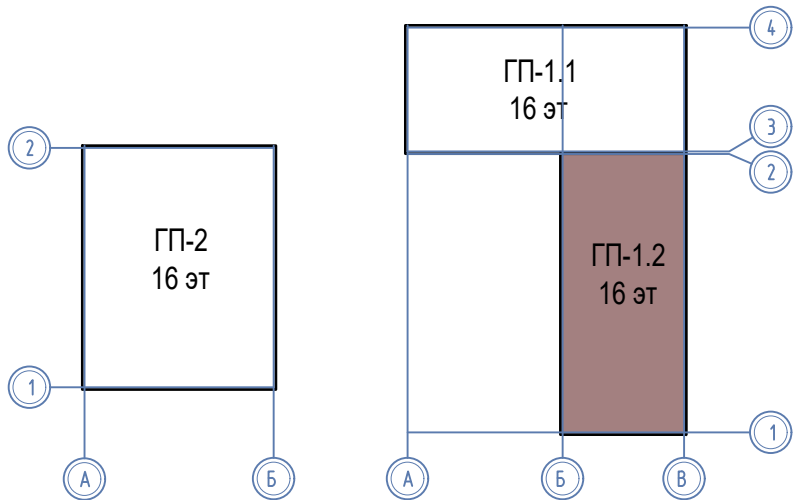


						08-22-1-СС			
						Жилой комплекс в г. Тюмени в границах ул. Новогодняя - ул. Чайковского - ул. Сосьдинская			
Изм.	Кол. уч.	Лист	№ док.	Подп.	Дата	Блок-секция ГП-1.2	Стадия	Лист	Листов
Разраб.	Власов				08.24		Р	11	
Проверил	Рожнов				08.24				
						Сети телевидения и интернета. План подвала	ООО «ПРОЕКТ»		
И контроль	Жабров				08.24				

И. №, № подл. Подпись и дата. Взам инв. №

ЭКСПЛИКАЦИЯ ПОМЕЩЕНИЙ			
Номер помещения	Наименование	Площадь, м2	Кот-я пом-я
1	Тамбур	6.6	
2	Вестибюль (тамбур-шлюз)	49.0	
3	Лестничная клетка	9.4	
4	Тамбур	5.8	
5	Колясочная	22.1	
6	К.у.и.	2.8	Д
7	Нежилое помещение	91.4	
8	Нежилое помещение	85.9	
9	Нежилое помещение	58.7	
10	Нежилое помещение	68.8	
11	Лестничная клетка	3.4	

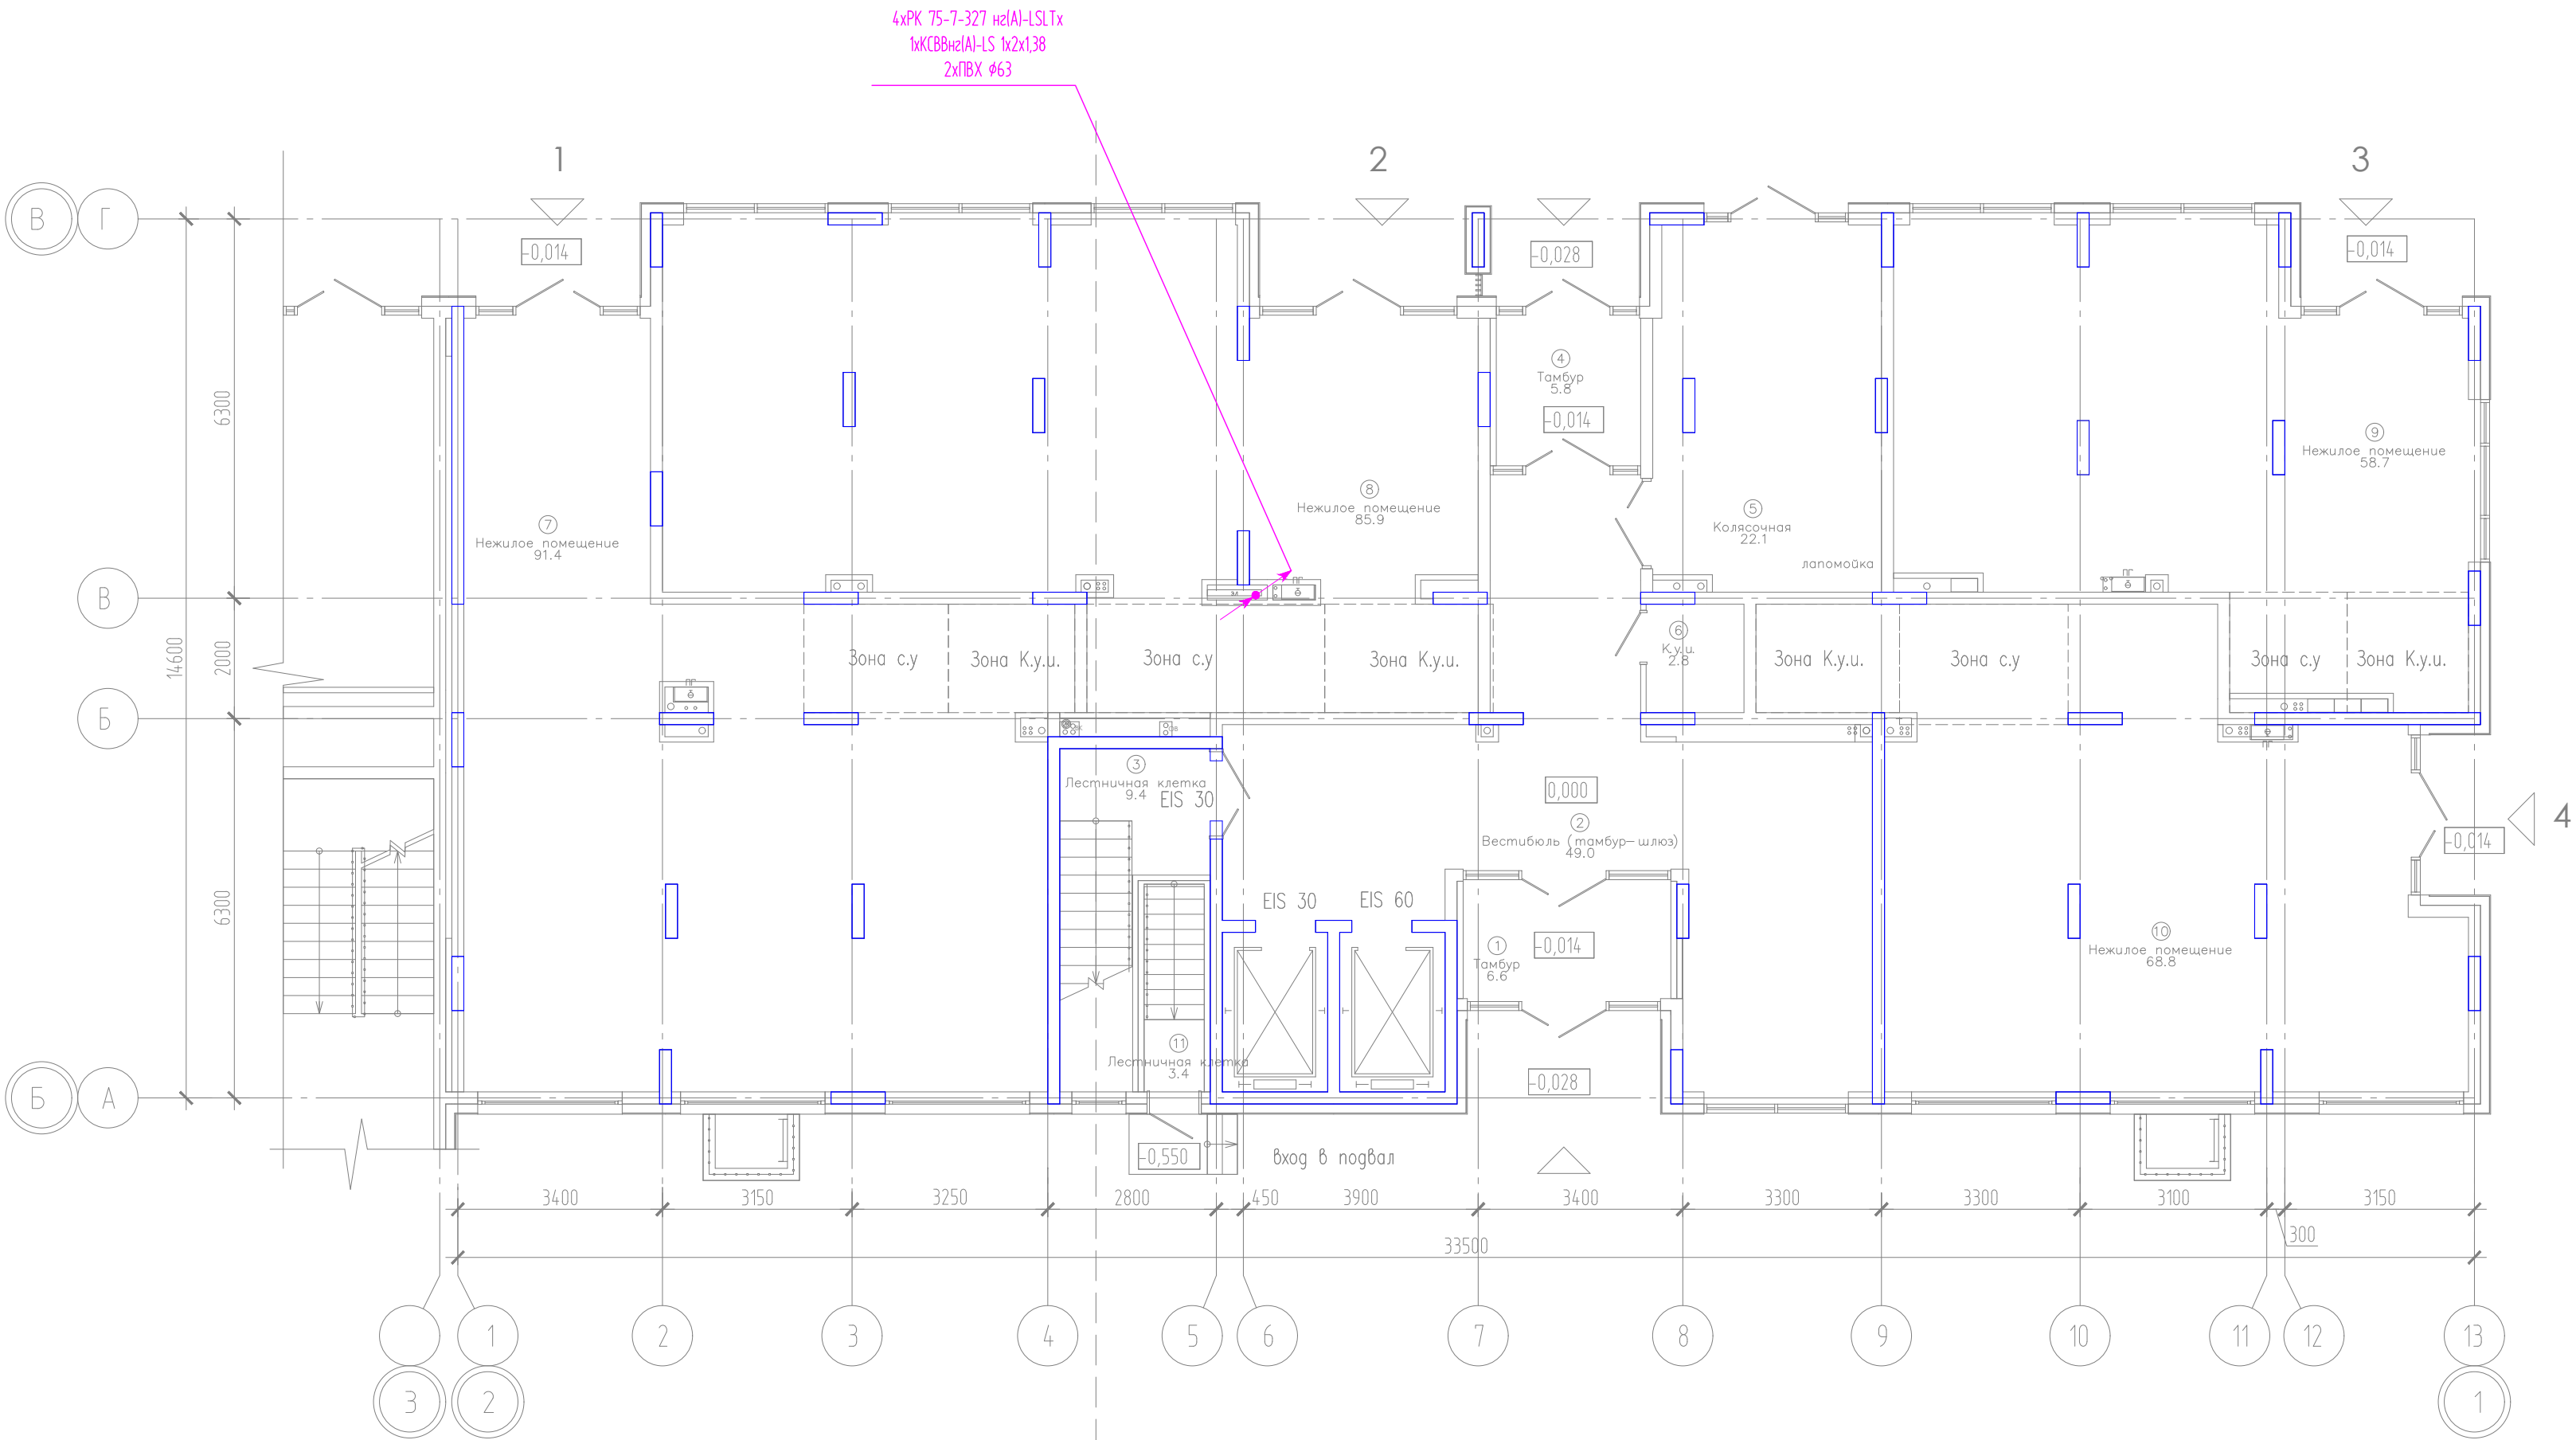


Компоновочная схема

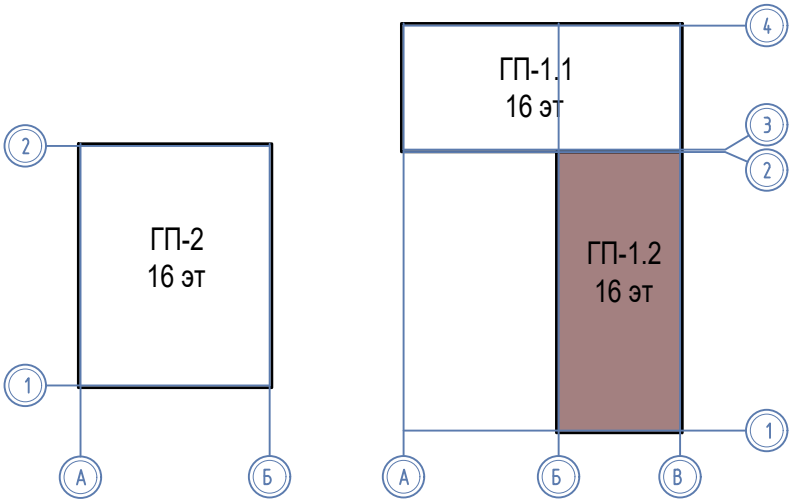


						08-22-1-СС			
						Жилой комплекс в г. Тюмени в границах ул. Новогодняя – ул. Чайковского – ул. Сосьвинская			
Изм.	Кол. уч.	Лист	Н док.	Подп.	Дата	Блок-секция ГП-1.2	Стадия	Лист	Листов
Разраб.		Власов			08.24		Р	12	
Проверил		Рожнов			08.24				
						Сети телевидения и интернета. План 1 этажа	ООО «ПРОЕКТ»		
Н.контроль		Жабрев			08.24				

И.ч.б. № подл. Подпись и дата. Взам. ин-б. №

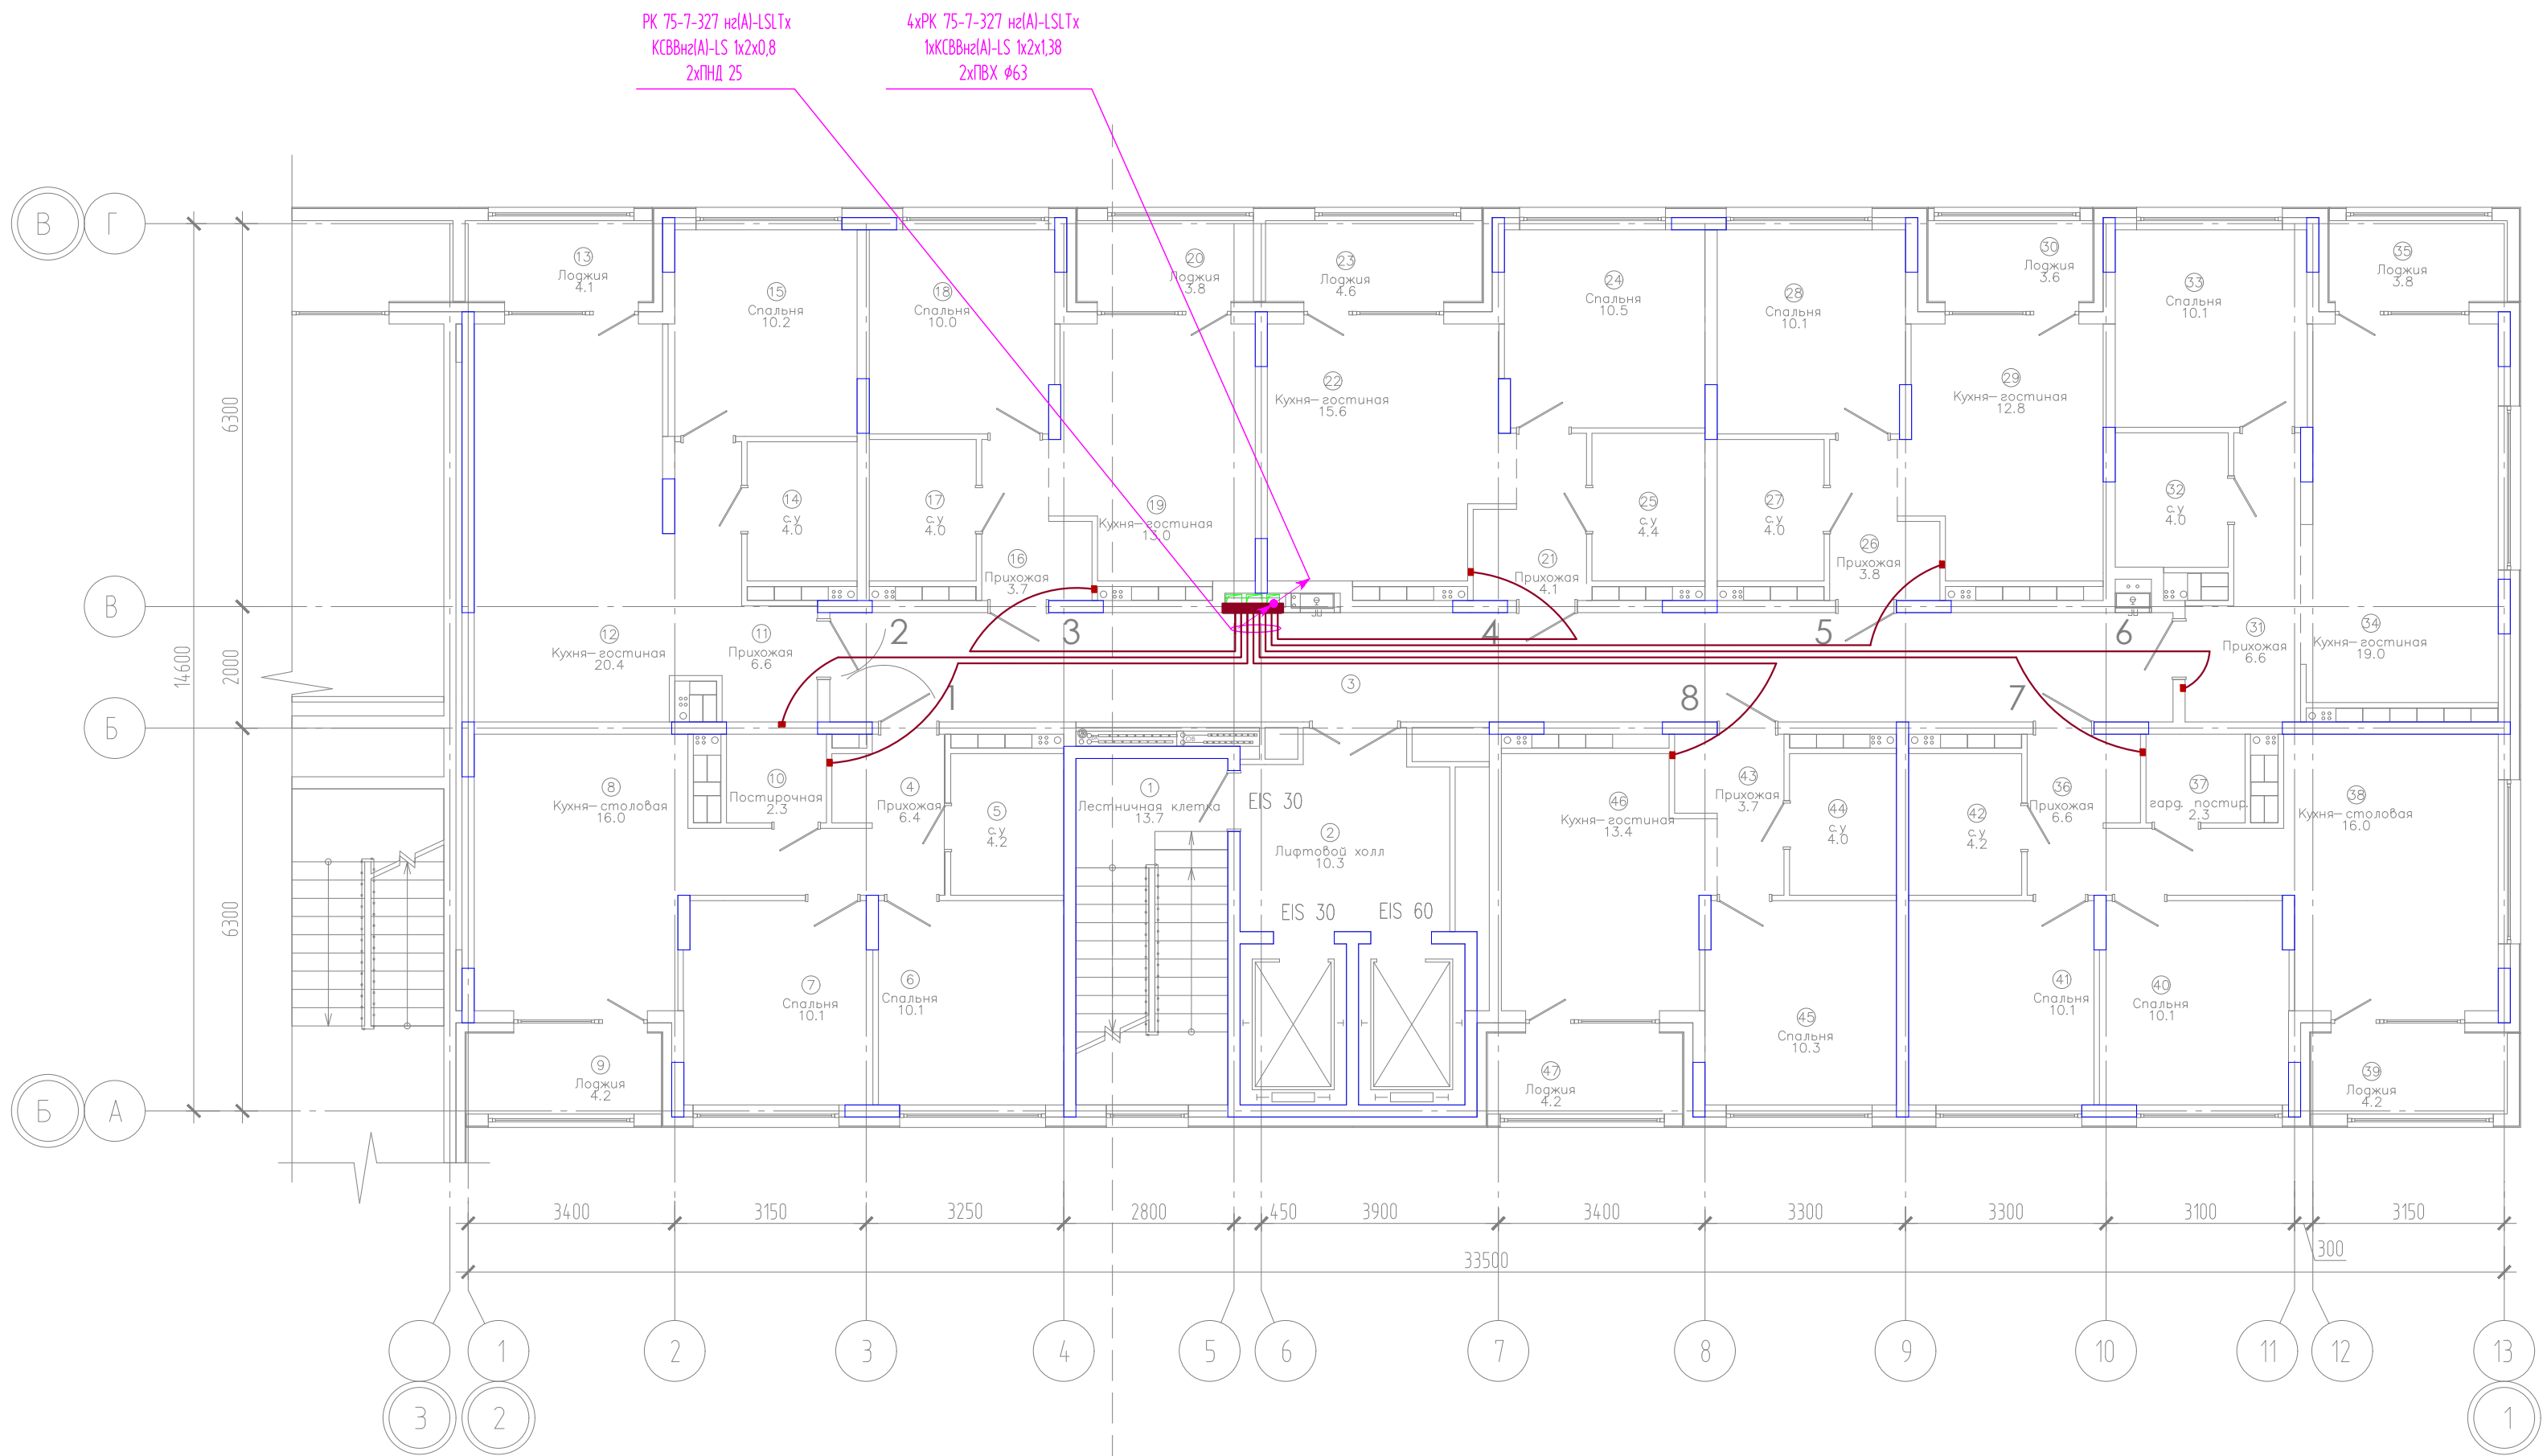


ЭКСПЛИКАЦИЯ ПОМЕЩЕНИЙ			
Номер помещения	Наименование	Площадь, м2	Кат-я пом-я
1	Лестничная клетка	13.7	
2	Лифтовой холл	10.3	
3	Коридор	39.1	
4	Прихожая	6.4	
5	с.у	4.2	
6	Спальня	10.1	
7	Спальня	10.1	
8	Кухня-столовая	16.0	
9	Лоджия	4.2	
10	Постирочная	2.3	
11	Прихожая	6.6	
12	Кухня-гостиная	20.4	
13	Лоджия	4.1	
14	с.у	4.0	
15	Спальня	10.2	
16	Прихожая	3.7	
17	с.у	4.0	
18	Спальня	10.0	
19	Кухня-гостиная	13.0	
20	Лоджия	3.8	
21	Прихожая	4.1	
22	Кухня-гостиная	15.6	
23	Лоджия	4.6	
24	Спальня	10.5	
25	с.у	4.4	
26	Прихожая	3.8	
27	с.у	4.0	
28	Спальня	10.1	
29	Кухня-гостиная	12.8	
30	Лоджия	3.6	
31	Прихожая	6.6	
32	с.у	4.0	
33	Спальня	10.1	
34	Кухня-гостиная	19.0	
35	Лоджия	3.8	
36	Прихожая	6.6	
37	гард. постир.	2.3	
38	Кухня-столовая	16.0	
39	Лоджия	4.2	
40	Спальня	10.1	
41	Спальня	10.1	
42	с.у	4.2	
43	Прихожая	3.7	
44	с.у	4.0	
45	Спальня	10.3	
46	Кухня-гостиная	13.4	
47	Лоджия	4.2	

Компоновочная схема

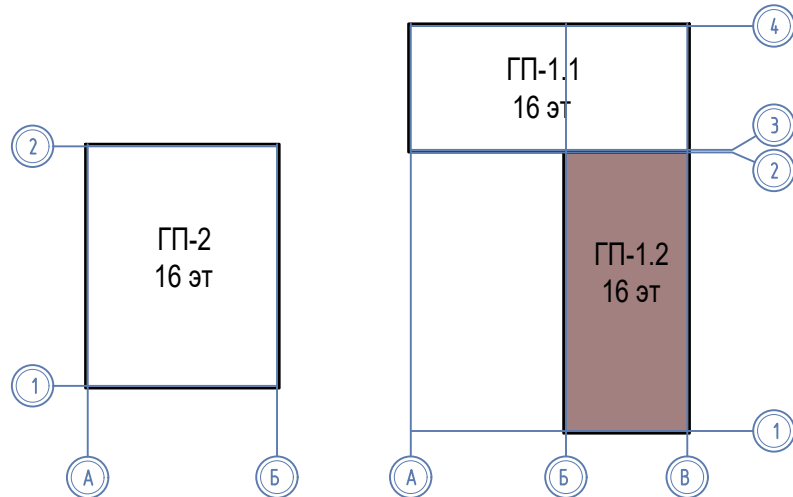


						08-22-1-СС			
						Жилой комплекс в г. Тюмени в границах ул. Новогодняя - ул. Чайковского - ул. Сосьвинская			
Изм.	Кол. уч.	Лист	№ док.	Подп.	Дата	Блок-секция ГП-1.2	Стадия	Лист	Листов
Разраб.		Власов			08.24		Р	13	
Проверил		Рожнов			08.24				
						Сети телевидения и интернета. План 2,3 этажей	ООО «ПРОЕКТ»		
Н.контроль		Жабров			08.24				

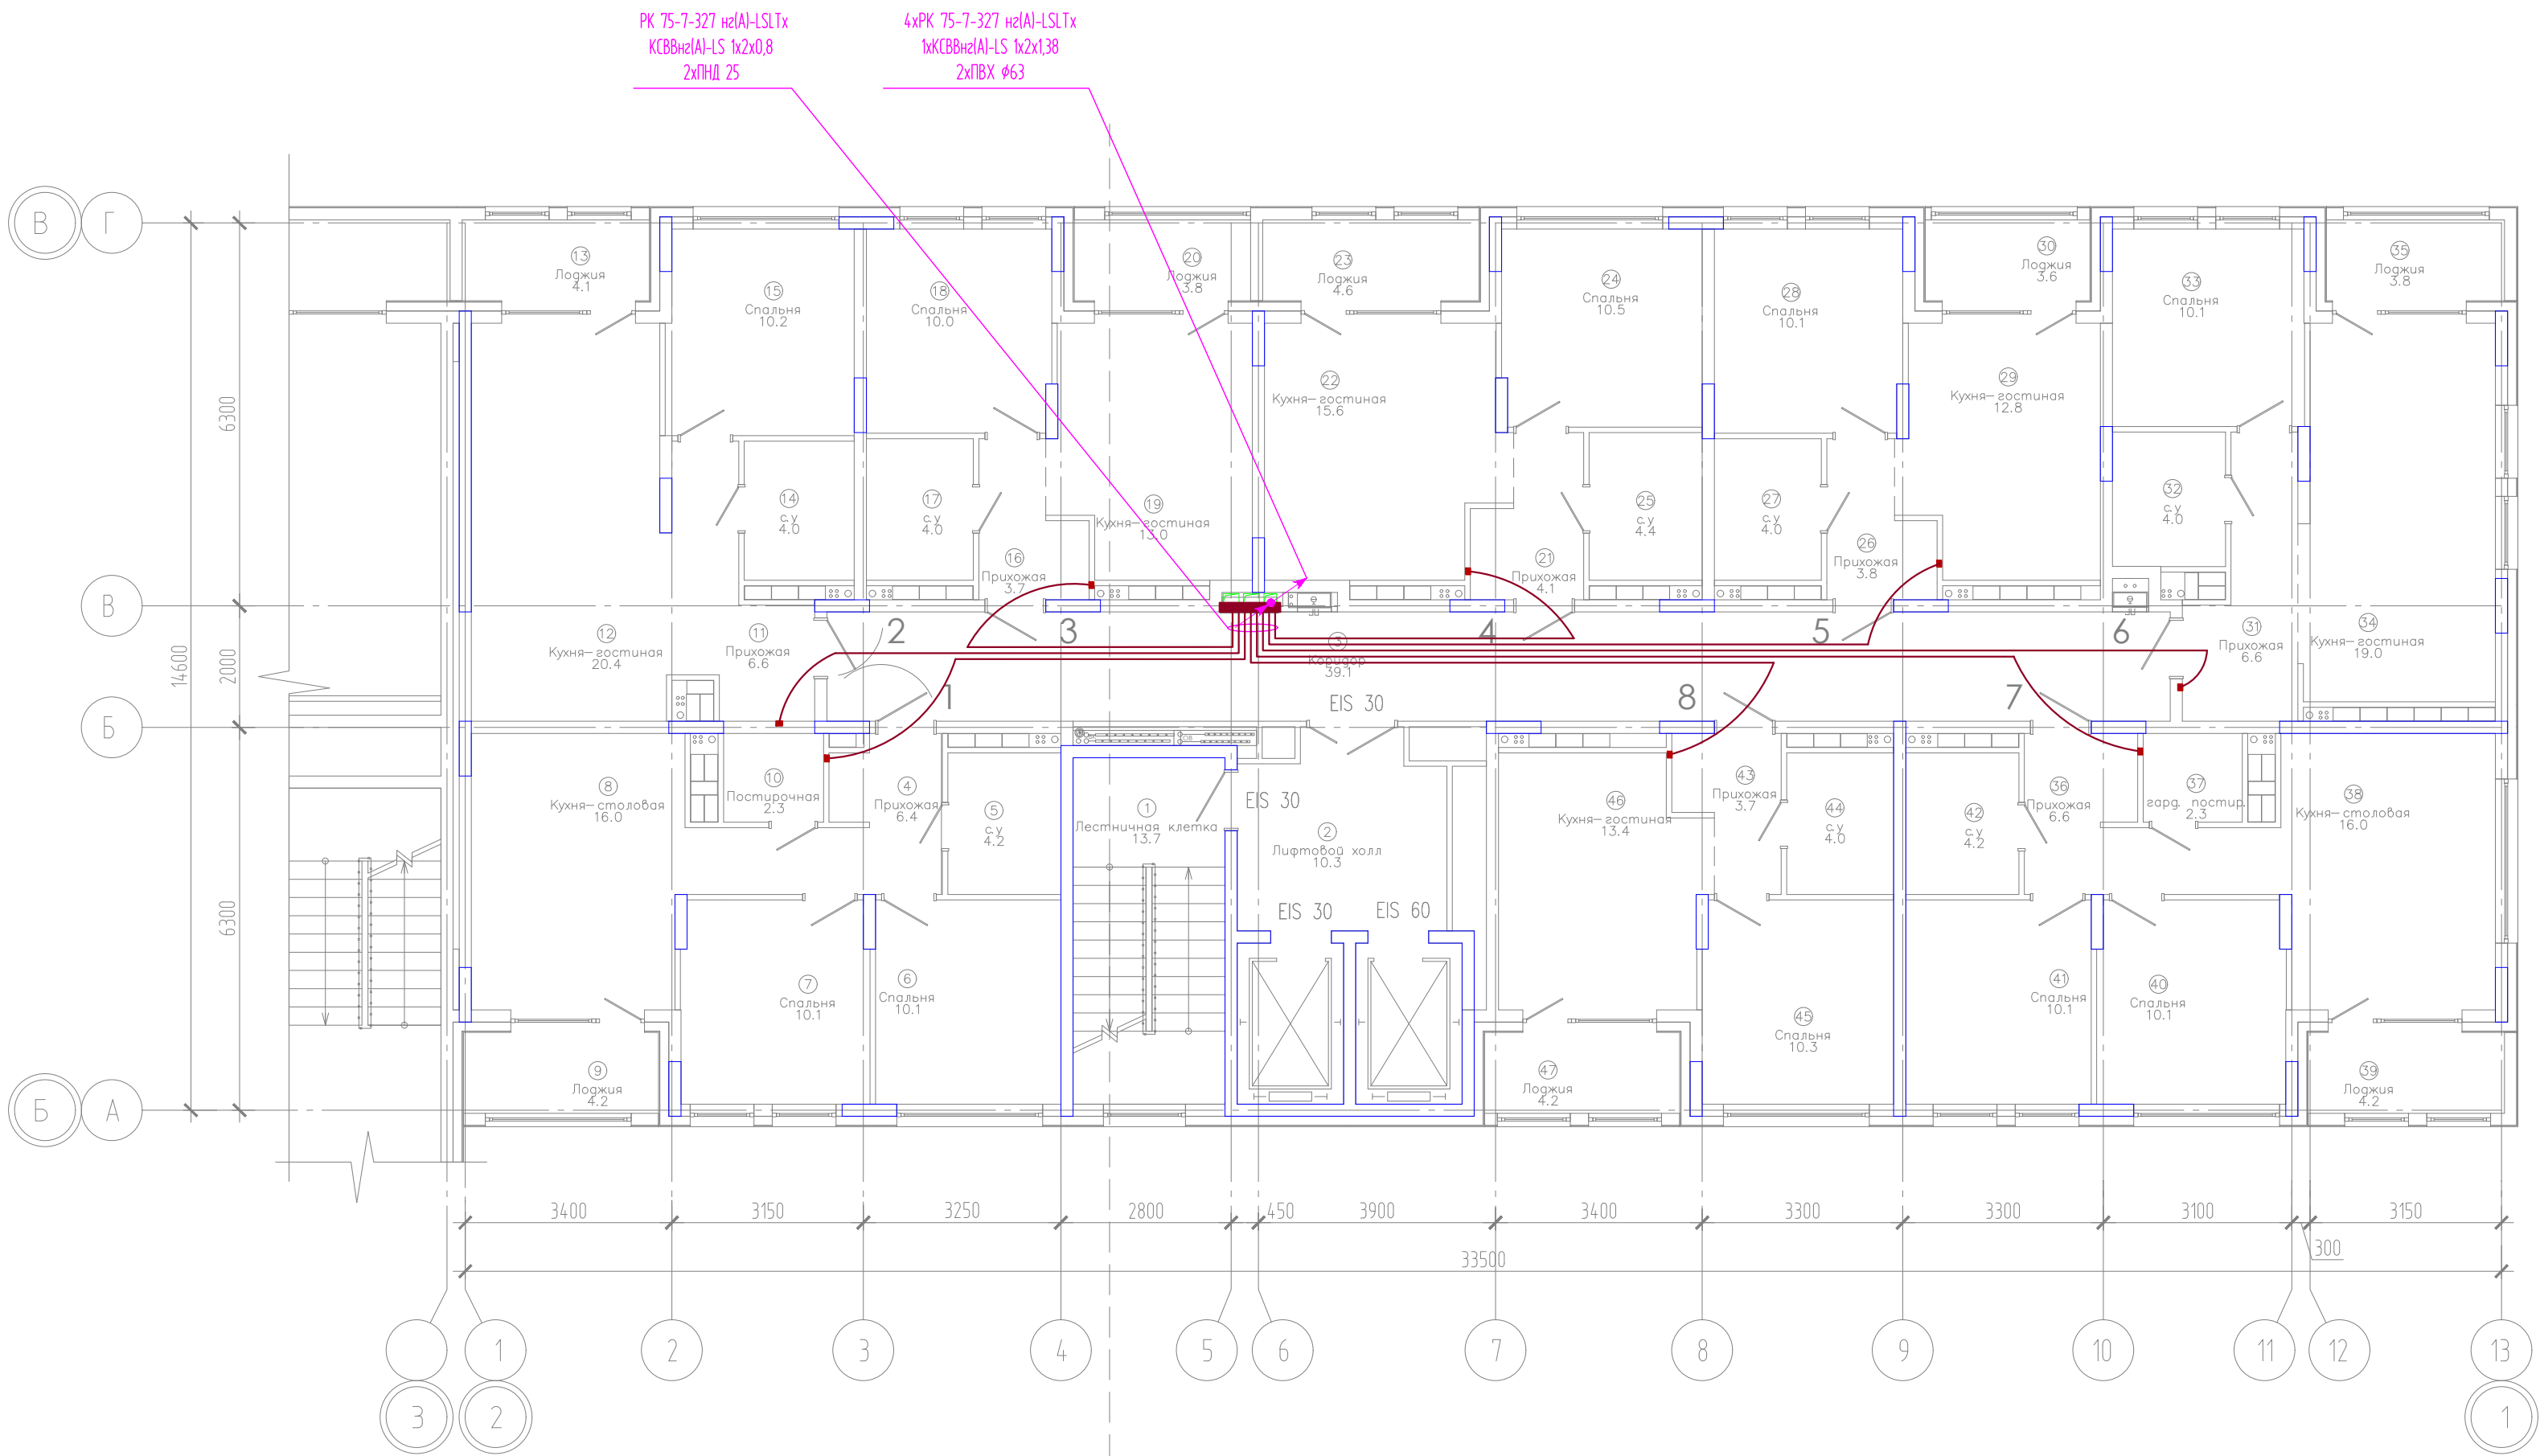


ЭКСПЛИКАЦИЯ ПОМЕЩЕНИЙ			
Номер помещения	Наименование	Площадь, м2	Кат-я пом-я
1	Лестничная клетка	13.7	
2	Лифтовой холл	10.3	
3	Коридор	39.1	
4	Прихожая	6.4	
5	с.у	4.2	
6	Спальня	10.1	
7	Спальня	10.1	
8	Кухня-столовая	16.0	
9	Лоджия	4.2	
10	Постирочная	2.3	
11	Прихожая	6.6	
12	Кухня-гостиная	20.4	
13	Лоджия	4.1	
14	с.у	4.0	
15	Спальня	10.2	
16	Прихожая	3.7	
17	с.у	4.0	
18	Спальня	10.0	
19	Кухня-гостиная	13.0	
20	Лоджия	3.8	
21	Прихожая	4.1	
22	Кухня-гостиная	15.6	
23	Лоджия	4.6	
24	Спальня	10.5	
25	с.у	4.4	
26	Прихожая	3.8	
27	с.у	4.0	
28	Спальня	10.1	
29	Кухня-гостиная	12.8	
30	Лоджия	3.6	
31	Прихожая	6.6	
32	с.у	4.0	
33	Спальня	10.1	
34	Кухня-гостиная	19.0	
35	Лоджия	3.8	
36	Прихожая	6.6	
37	гард. постир.	2.3	
38	Кухня-столовая	16.0	
39	Лоджия	4.2	
40	Спальня	10.1	
41	Спальня	10.1	
42	с.у	4.2	
43	Прихожая	3.7	
44	с.у	4.0	
45	Спальня	10.3	
46	Кухня-гостиная	13.4	
47	Лоджия	4.2	

Компоновочная схема

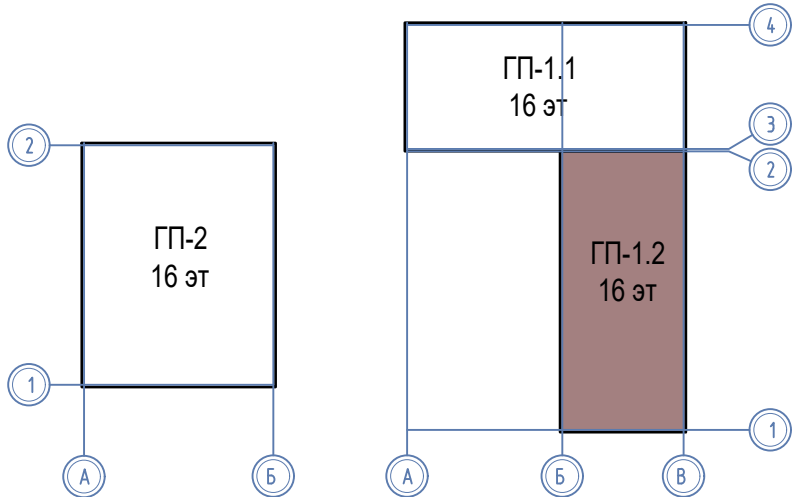


						08-22-1-СС			
						Жилой комплекс в г. Тюмени в границах ул. Новогодняя - ул. Чайковского - ул. Сосьвинская			
Изм.	Кол. уч.	Лист	№ док.	Подп.	Дата	Блок-секция ГП-1.2	Стадия	Лист	Листов
Разраб.	Власов				08.24		Р	14	
Проверил	Рожнов				08.24				
						Сети телевидения и интернета. План 4 этажа	ООО «ПРОЕКТ»		
И.контр.	Жадрев				08.24				

И. №. № подл. Подпись и дата. Взам. инв. №.

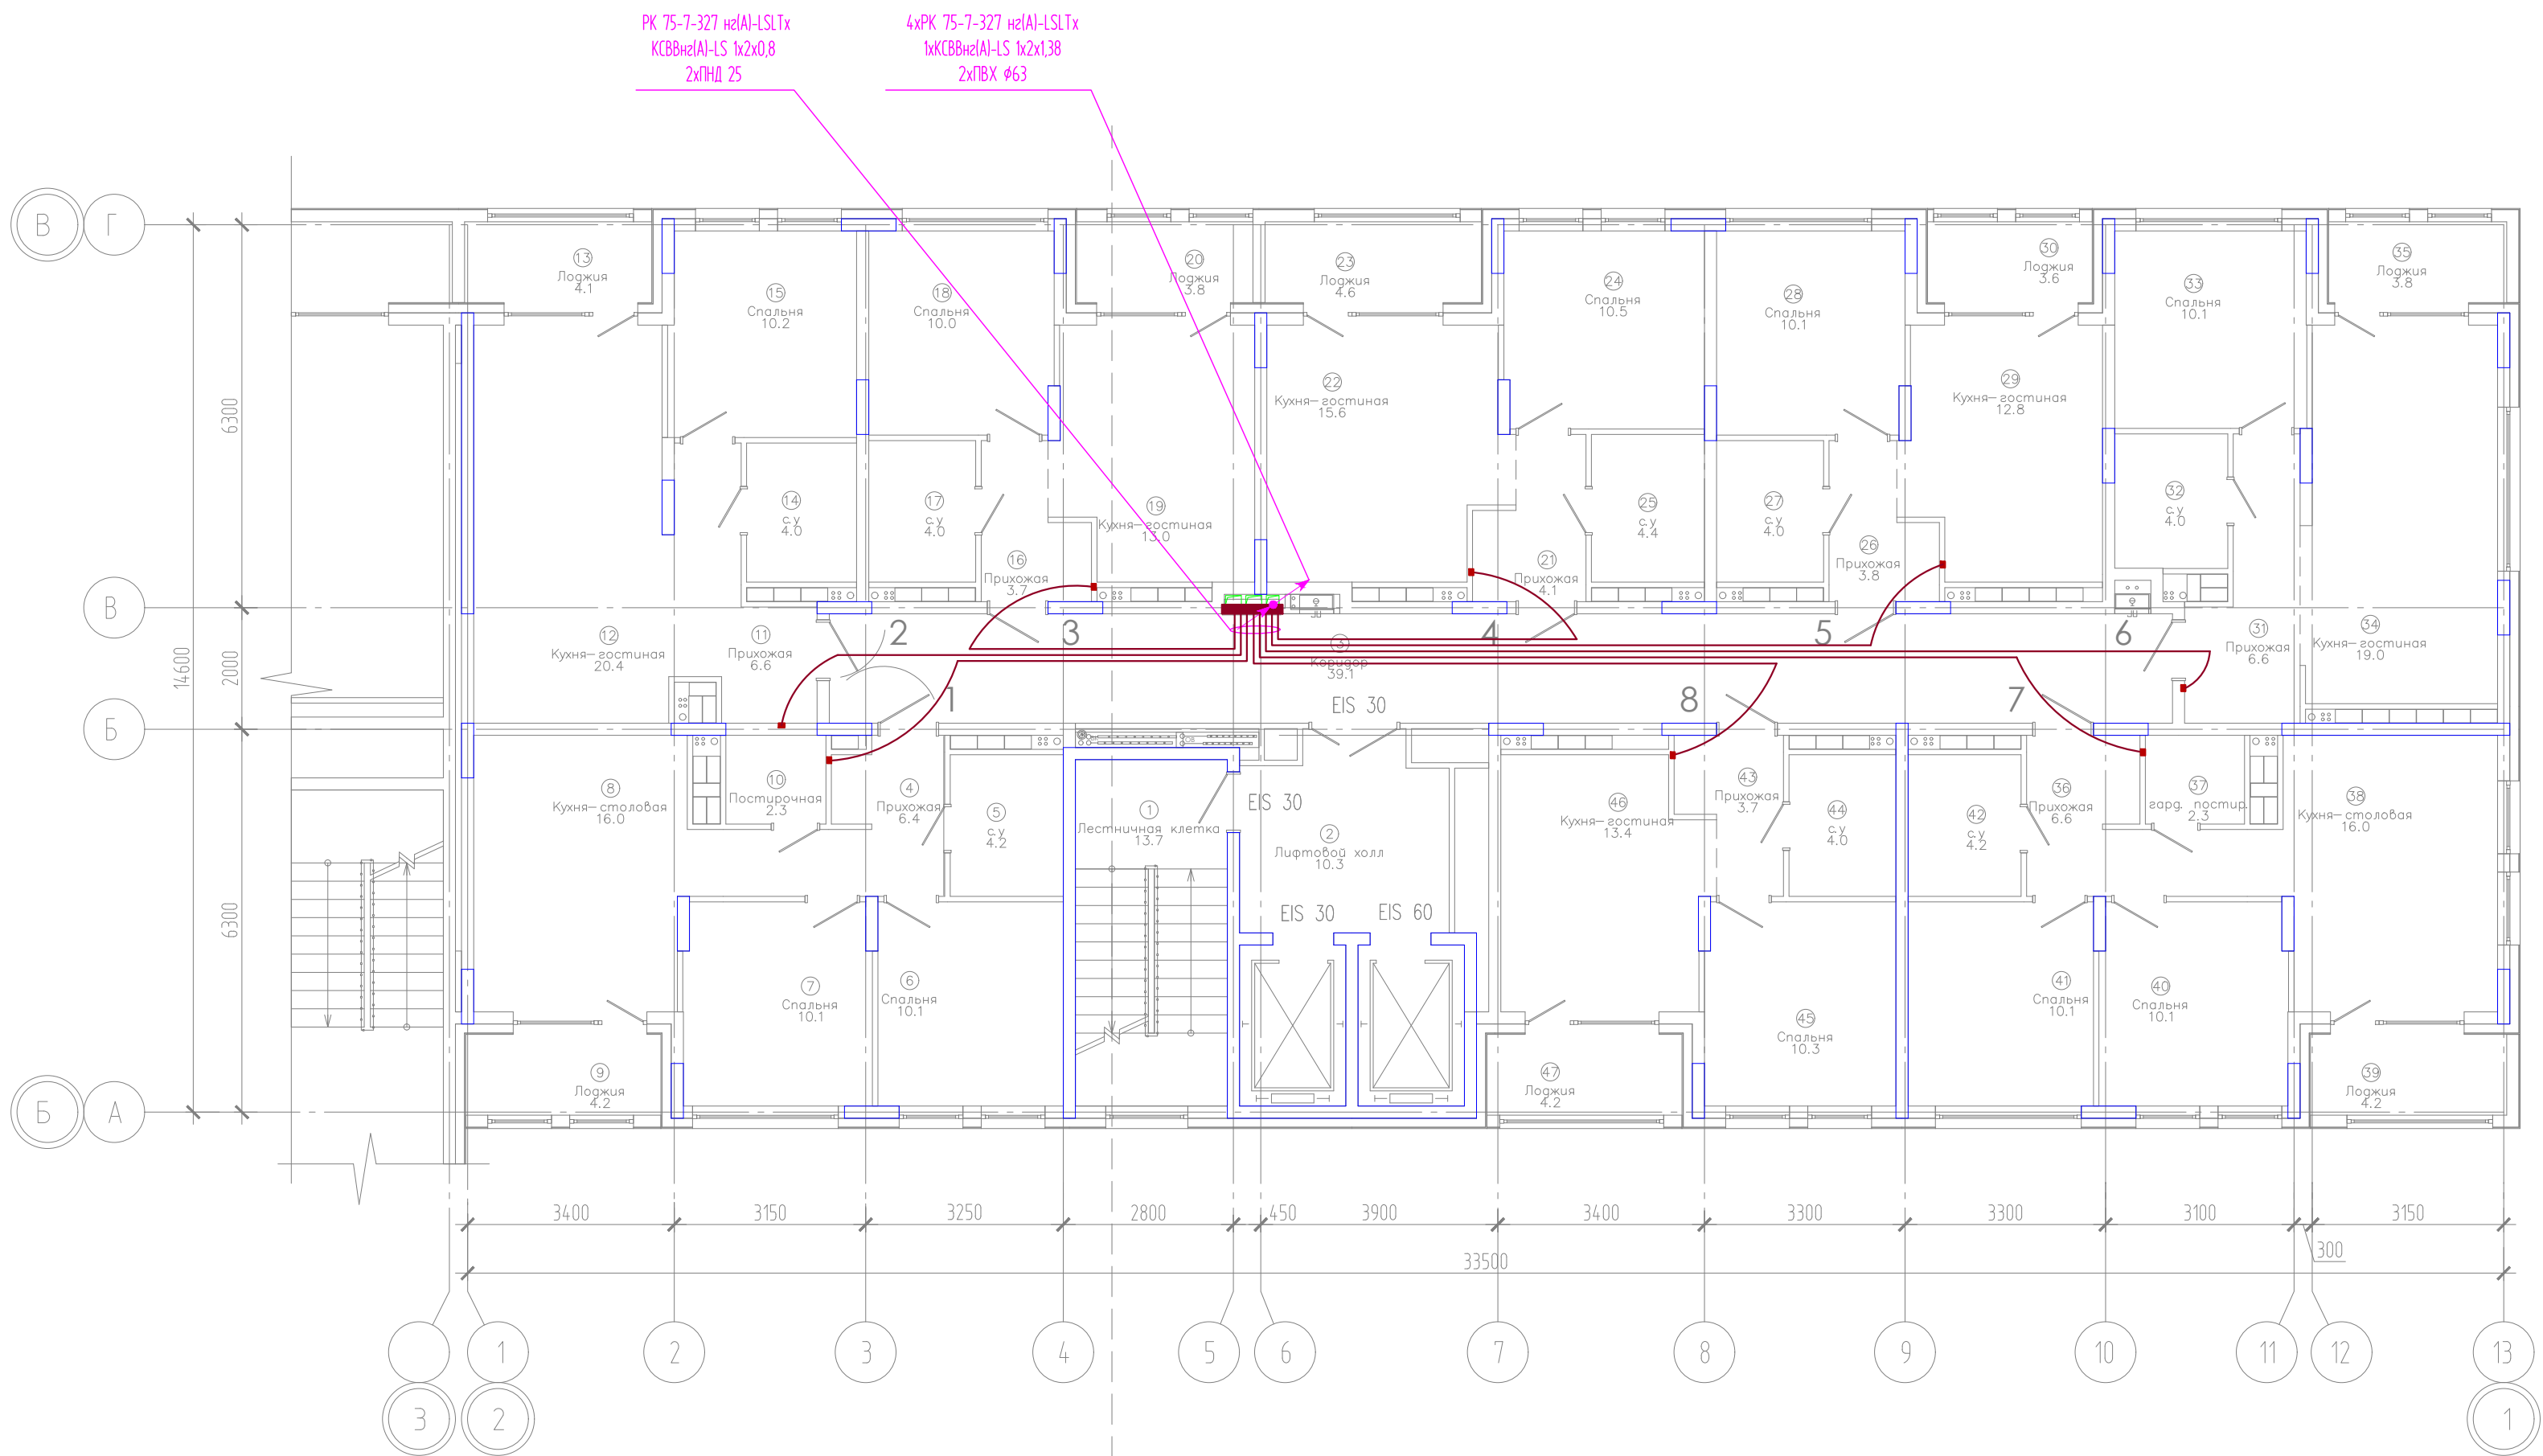


Компоновочная схема

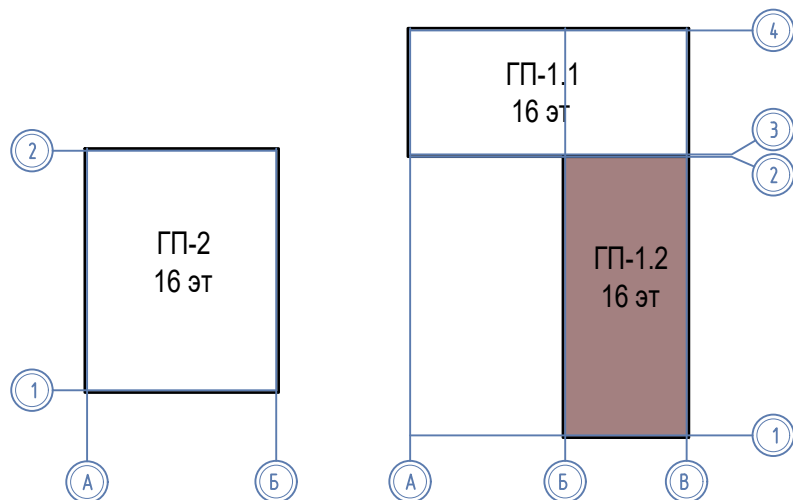


ЭКСПЛИКАЦИЯ ПОМЕЩЕНИЙ			
Номер помещения	Наименование	Площадь, м2	Кат-я пом-я
1	Лестничная клетка	13.7	
2	Лифтовой холл	10.3	
3	Коридор	39.1	
4	Прихожая	6.4	
5	с.у	4.2	
6	Спальня	10.1	
7	Спальня	10.1	
8	Кухня-столовая	16.0	
9	Лоджия	4.2	
10	Постирочная	2.3	
11	Прихожая	6.6	
12	Кухня-гостиная	20.4	
13	Лоджия	4.1	
14	с.у	4.0	
15	Спальня	10.2	
16	Прихожая	3.7	
17	с.у	4.0	
18	Спальня	10.0	
19	Кухня-гостиная	13.0	
20	Лоджия	3.8	
21	Прихожая	4.1	
22	Кухня-гостиная	15.6	
23	Лоджия	4.6	
24	Спальня	10.5	
25	с.у	4.4	
26	Прихожая	3.8	
27	с.у	4.0	
28	Спальня	10.1	
29	Кухня-гостиная	12.8	
30	Лоджия	3.6	
31	Прихожая	6.6	
32	с.у	4.0	
33	Спальня	10.1	
34	Кухня-гостиная	19.0	
35	Лоджия	3.8	
36	Прихожая	6.6	
37	гард. постир.	2.3	
38	Кухня-столовая	16.0	
39	Лоджия	4.2	
40	Спальня	10.1	
41	Спальня	10.1	
42	с.у	4.2	
43	Прихожая	3.7	
44	с.у	4.0	
45	Спальня	10.3	
46	Кухня-гостиная	13.4	
47	Лоджия	4.2	

						08-22-1-СС			
						Жилой комплекс в г. Тюмени в границах ул. Новогодняя - ул. Чайковского - ул. Сосьвинская			
Изм.	Кол. уч.	Лист	№ док.	Подп.	Дата	Блок-секция ГП-1.2	Стадия	Лист	Листов
Разраб.	Власов				08.24		Р	15	
Проверил	Рожнов				08.24	Сети телевидения и интернета. План 5 этажа	ООО «ПРОЕКТ»		
И.контр.	Жадрев				08.24				

И № № подл. Подпись и дата. Взам инв. №

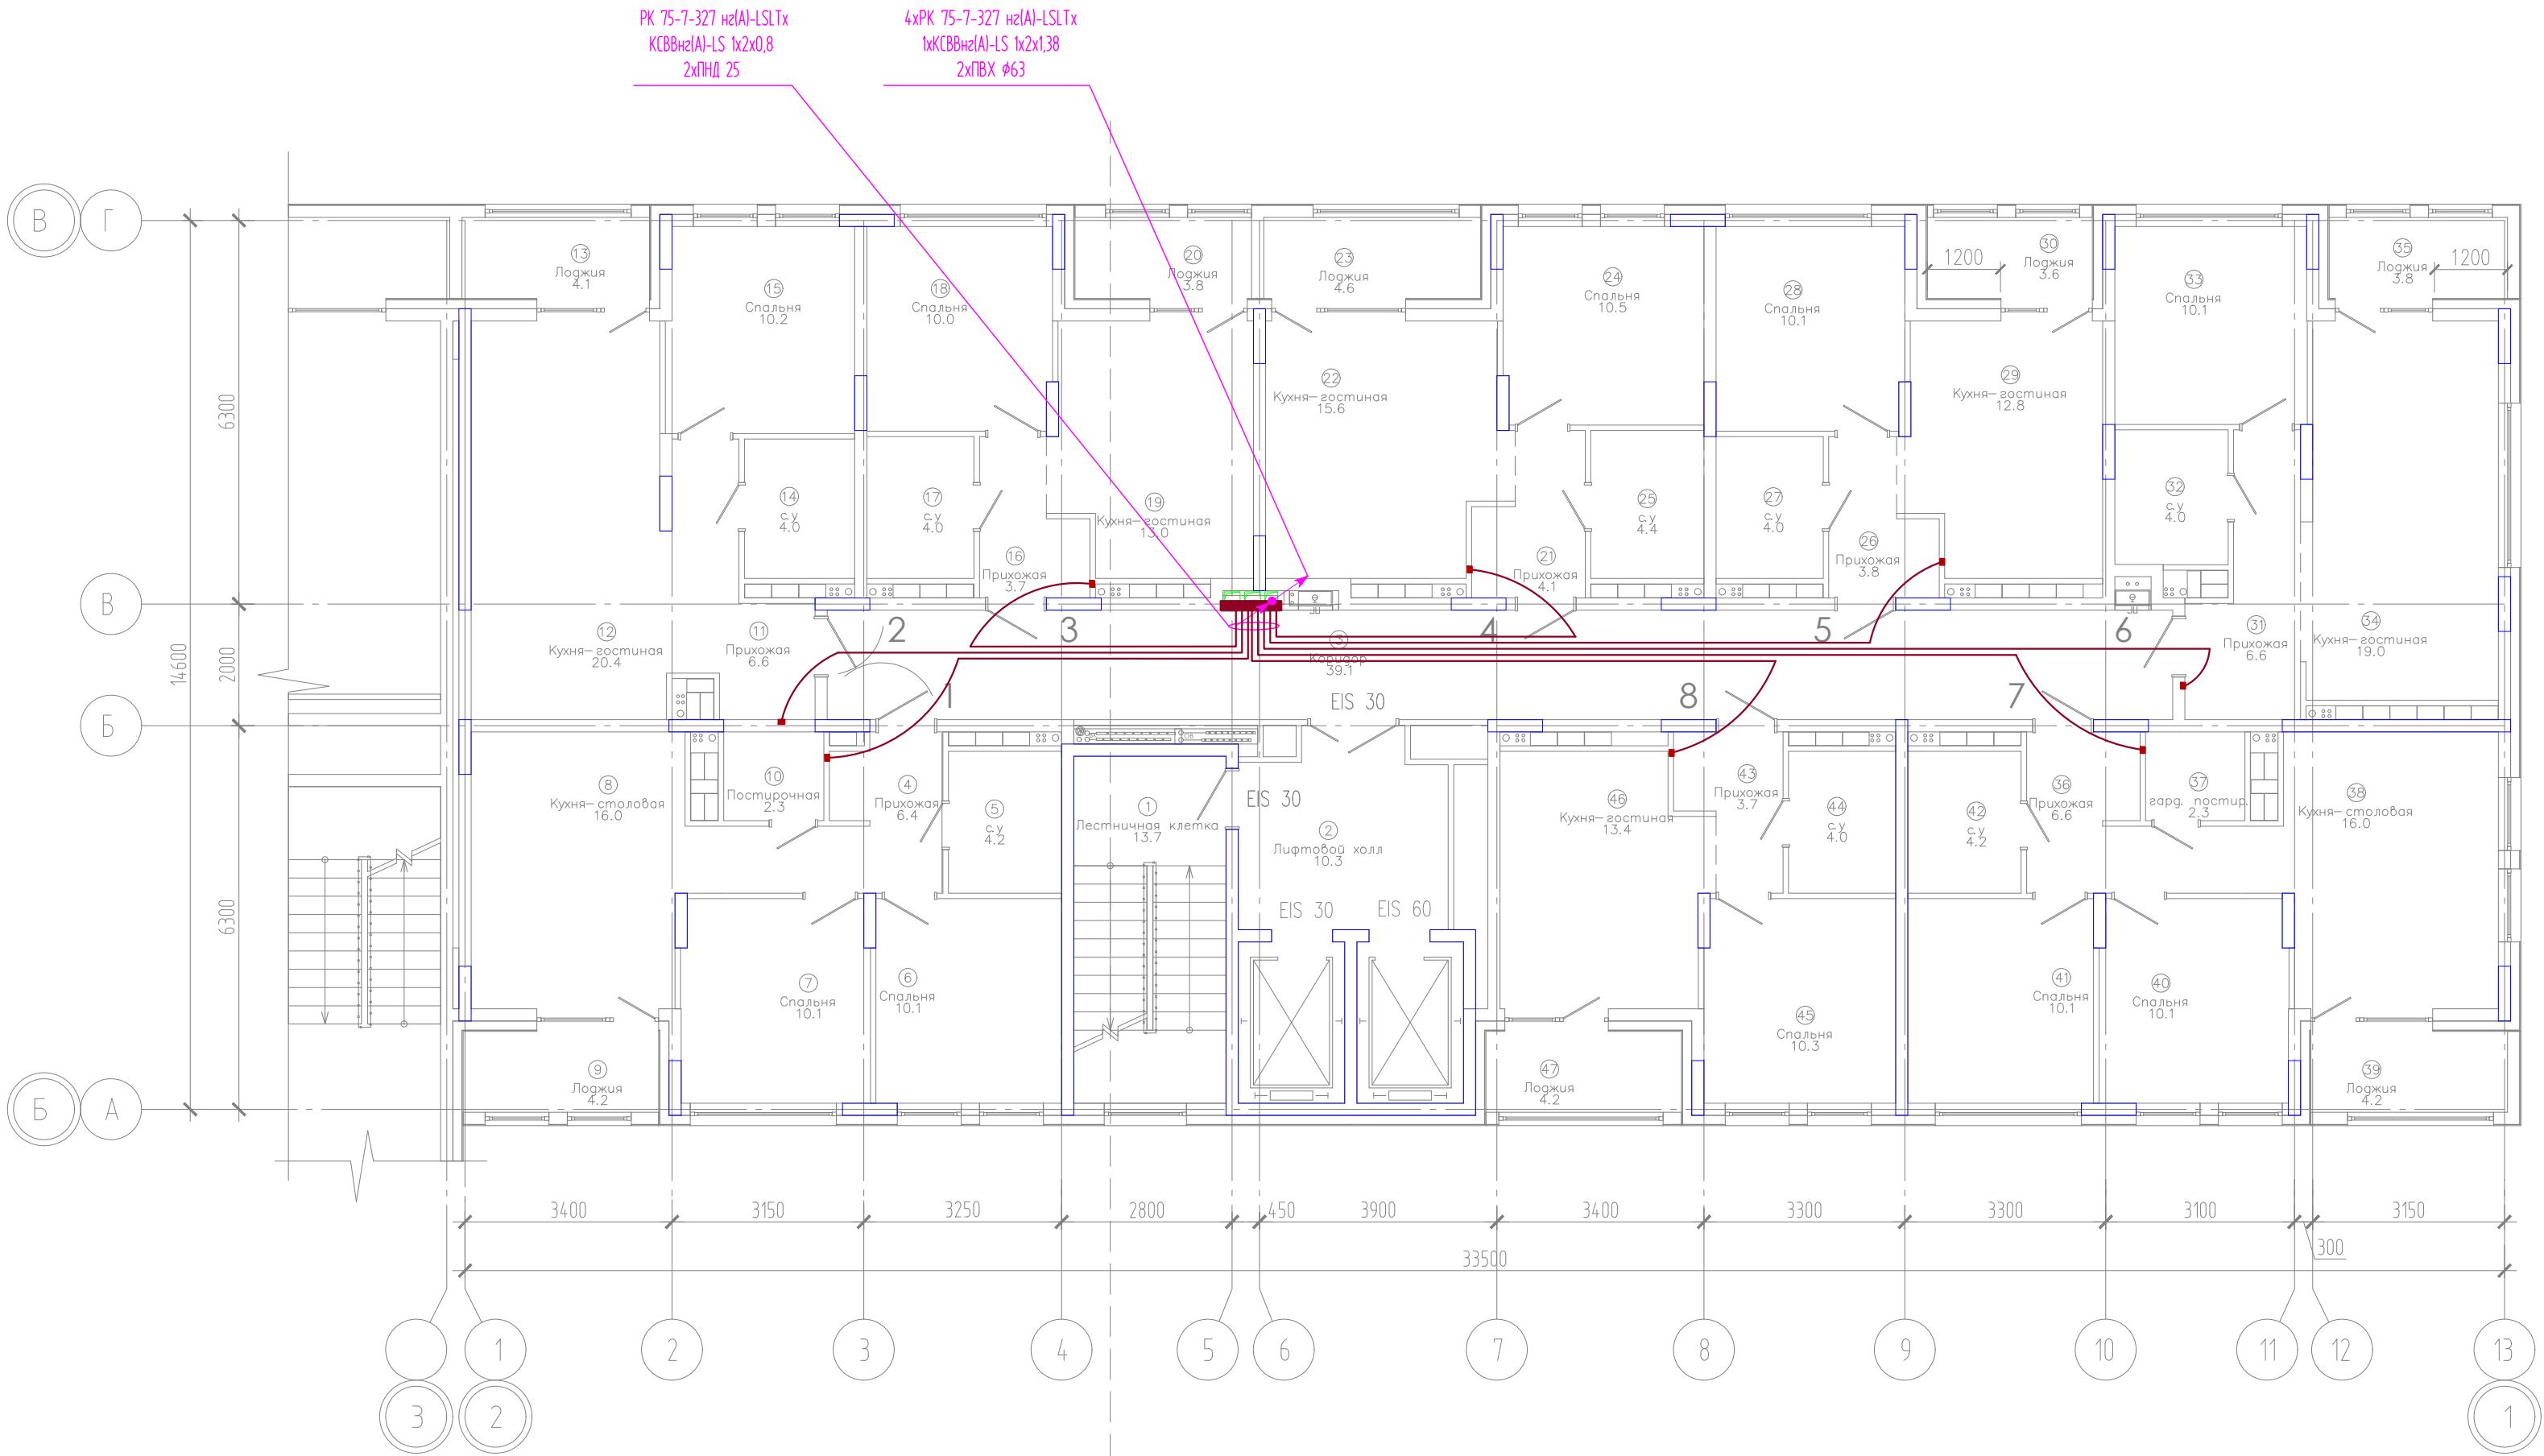


Компоновочная схема

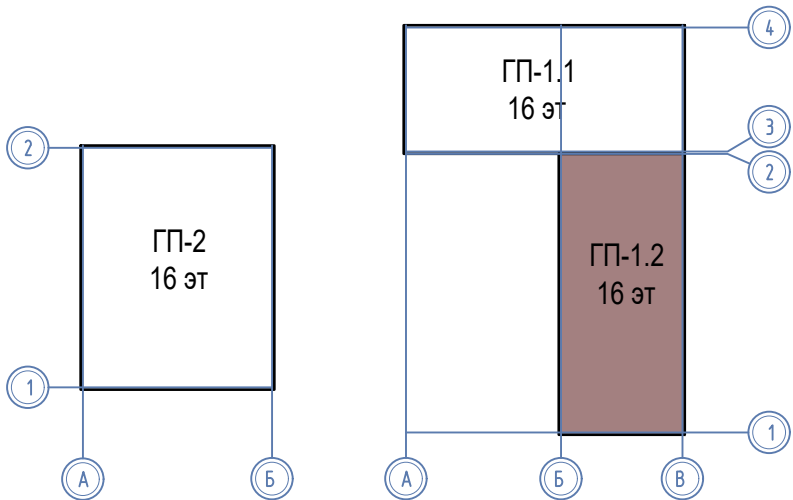

ЭКСПЛИКАЦИЯ ПОМЕЩЕНИЙ			
Номер помещения	Наименование	Площадь, м2	Кат-я пом-я
1	Лестничная клетка	13.7	
2	Лифтовой холл	10.3	
3	Коридор	39.1	
4	Прихожая	6.4	
5	с.у	4.2	
6	Спальня	10.1	
7	Спальня	10.1	
8	Кухня-столовая	16.0	
9	Лоджия	4.2	
10	Постирочная	2.3	
11	Прихожая	6.6	
12	Кухня-гостиная	20.4	
13	Лоджия	4.1	
14	с.у	4.0	
15	Спальня	10.2	
16	Прихожая	3.7	
17	с.у	4.0	
18	Спальня	10.0	
19	Кухня-гостиная	13.0	
20	Лоджия	3.8	
21	Прихожая	4.1	
22	Кухня-гостиная	15.6	
23	Лоджия	4.6	
24	Спальня	10.5	
25	с.у	4.4	
26	Прихожая	3.8	
27	с.у	4.0	
28	Спальня	10.1	
29	Кухня-гостиная	12.8	
30	Лоджия	3.6	
31	Прихожая	6.6	
32	с.у	4.0	
33	Спальня	10.1	
34	Кухня-гостиная	19.0	
35	Лоджия	3.8	
36	Прихожая	6.6	
37	гард. постир.	2.3	
38	Кухня-столовая	16.0	
39	Лоджия	4.2	
40	Спальня	10.1	
41	Спальня	10.1	
42	с.у	4.2	
43	Прихожая	3.7	
44	с.у	4.0	
45	Спальня	10.3	
46	Кухня-гостиная	13.4	
47	Лоджия	4.2	


						08-22-1-СС			
						Жилой комплекс в г. Тюмени в границах ул. Новогодняя – ул. Чайковского – ул. Сосьвинская			
Изм.	Кол. уч.	Лист	Н док.	Подп.	Дата	Блок–секция ГП-1.2	Стадия	Лист	Листов
Разработ.	Власов				08.24		Р	16	
Проверил	Рожнов				08.24				
						Сети телевидения и интернета. План 6,9,10,13,14 этажей	ООО «ПРОЕКТ»		
Н.контр.	Жабров				08.24				

ИФ. № подл. Подпись и дата. Взам инв. №

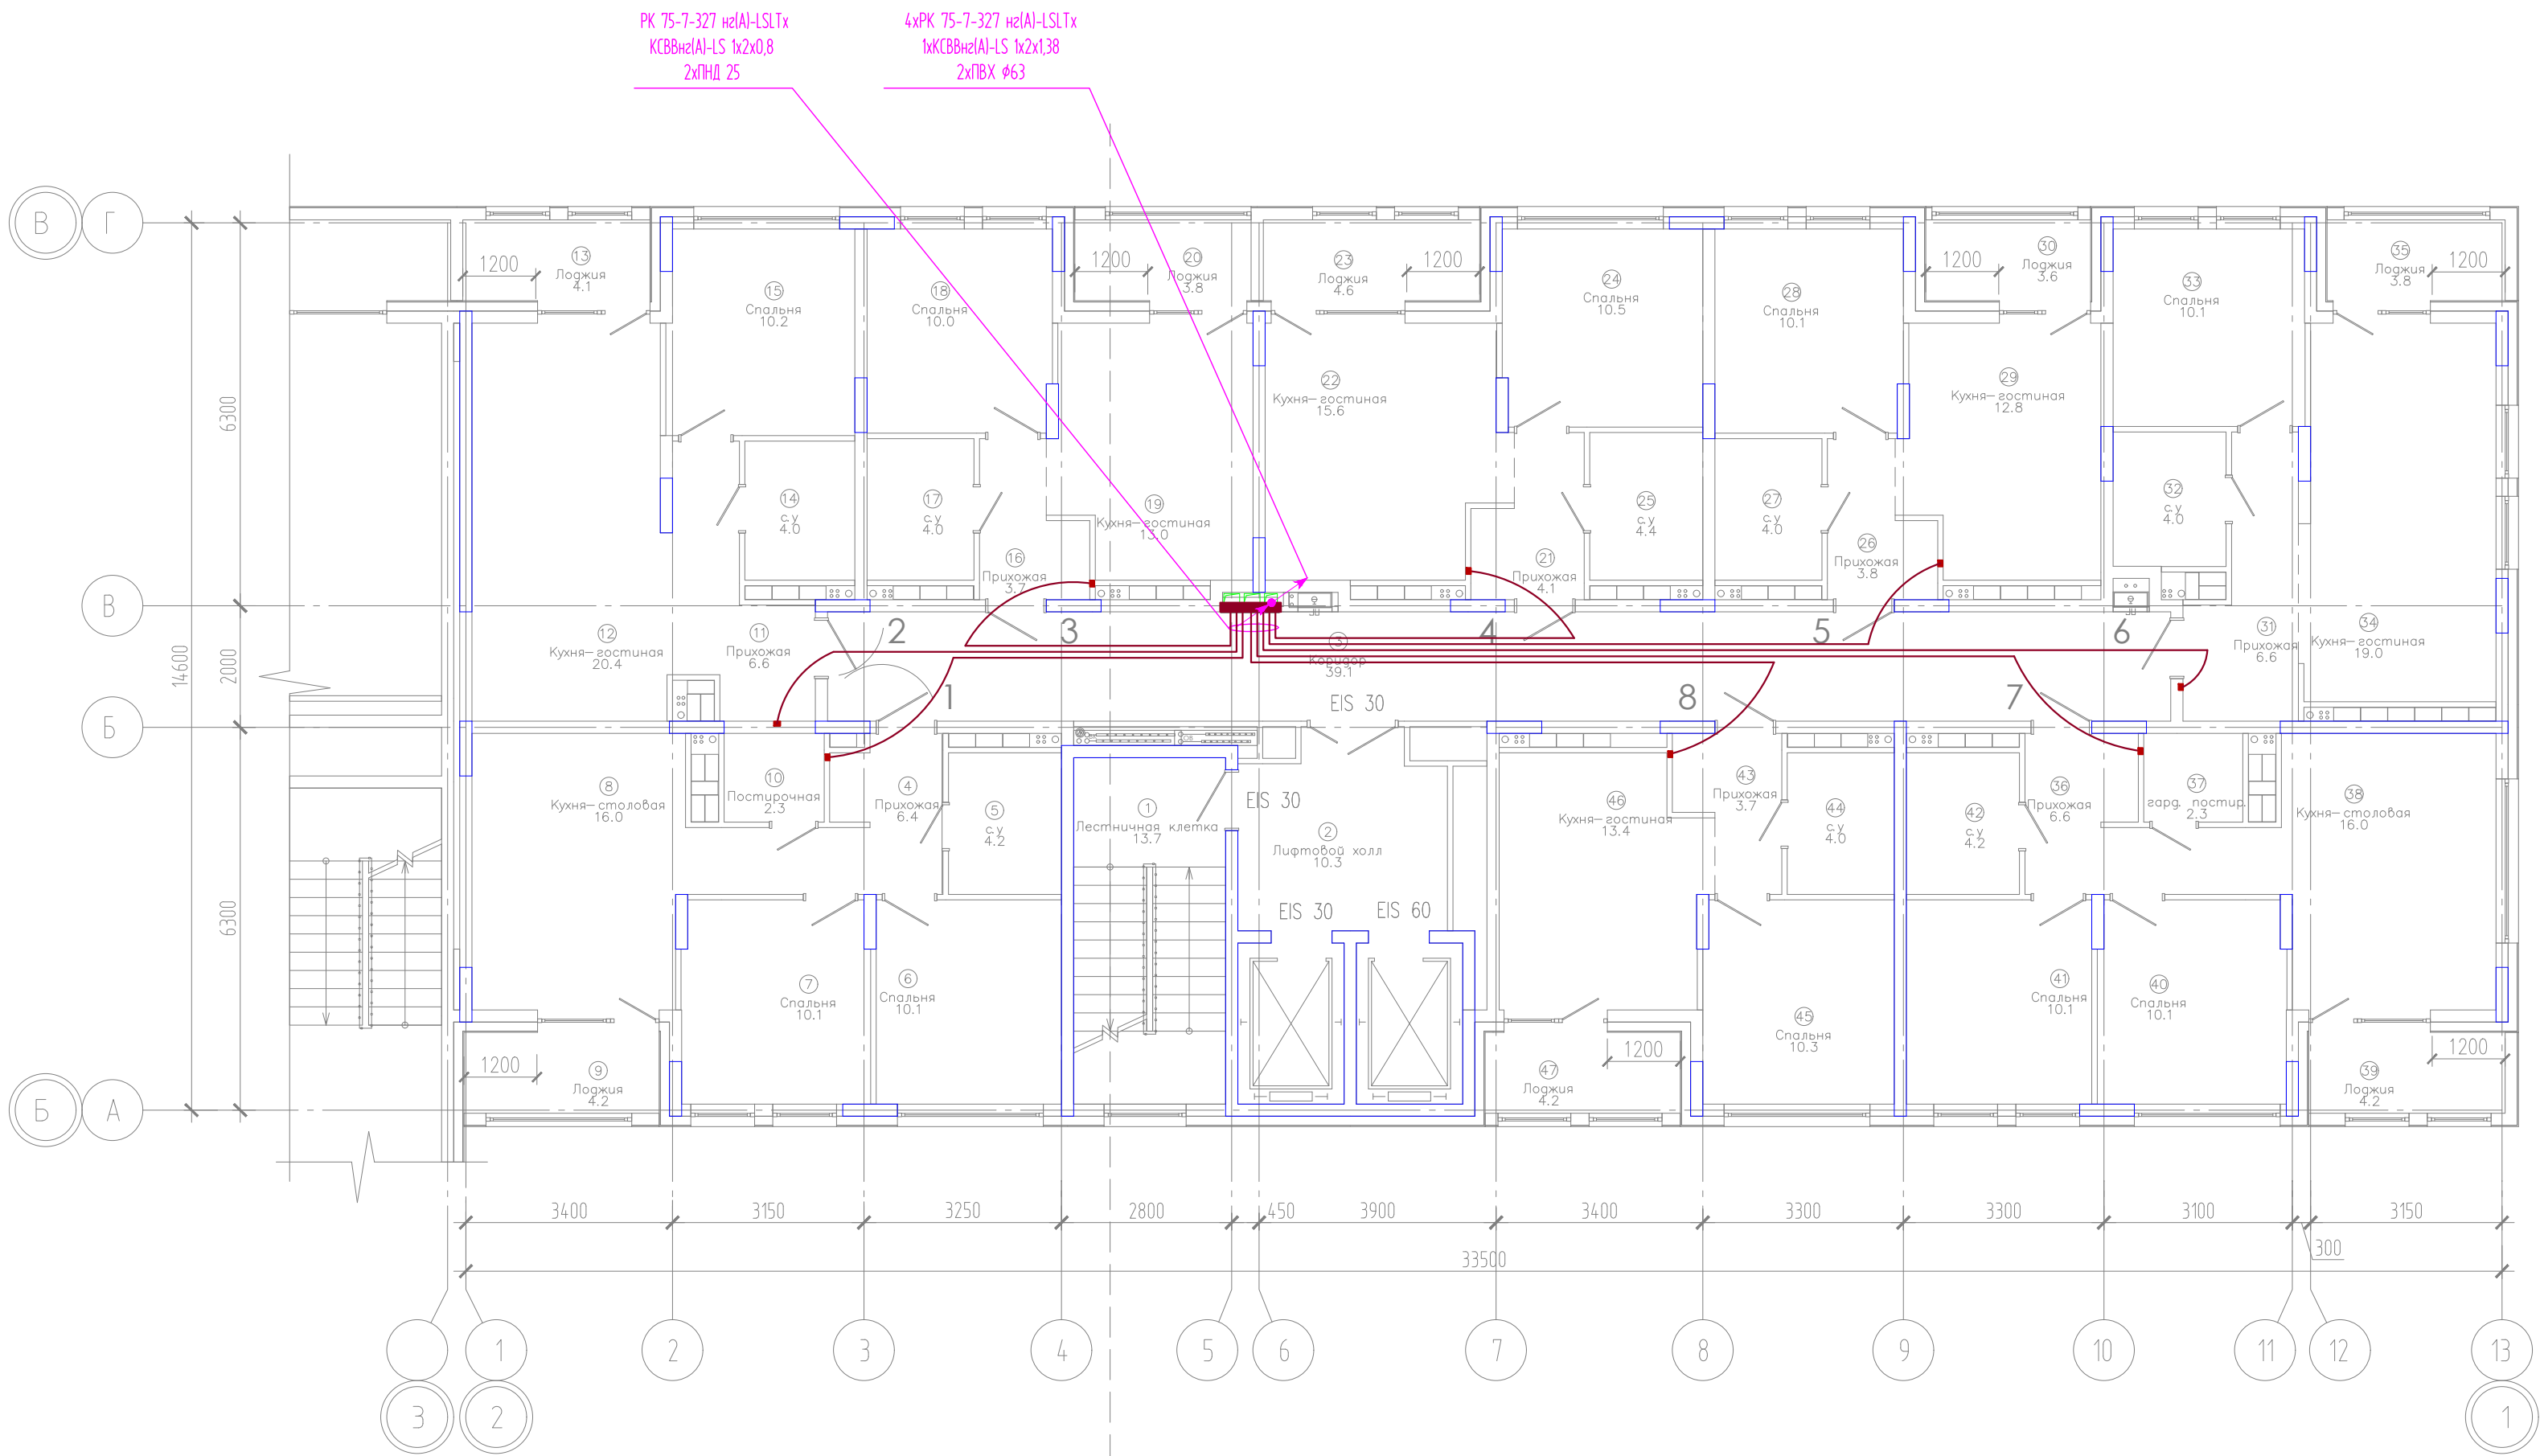

ЭКСПЛИКАЦИЯ ПОМЕЩЕНИЙ			
Номер помещения	Наименование	Площадь, м2	Кат-я пом-я
1	Лестничная клетка	13.7	
2	Лифтовой холл	10.3	
3	Коридор	39.1	
4	Прихожая	6.4	
5	су	4.2	
6	Спальня	10.1	
7	Спальня	10.1	
8	Кухня-столовая	16.0	
9	Лоджия	4.2	
10	Постирочная	2.3	
11	Прихожая	6.6	
12	Кухня-гостиная	20.4	
13	Лоджия	4.1	
14	с.у	4.0	
15	Спальня	10.2	
16	Прихожая	3.7	
17	с.у	4.0	
18	Спальня	10.0	
19	Кухня-гостиная	13.0	
20	Лоджия	3.8	
21	Прихожая	4.1	
22	Кухня-гостиная	15.6	
23	Лоджия	4.6	
24	Спальня	10.5	
25	с.у	4.4	
26	Прихожая	3.8	
27	су	4.0	
28	Спальня	10.1	
29	Кухня-гостиная	12.8	
30	Лоджия	3.6	
31	Прихожая	6.6	
32	с.у	4.0	
33	Спальня	10.1	
34	Кухня-гостиная	19.0	
35	Лоджия	3.8	
36	Прихожая	6.6	
37	гард. постир.	2.3	
38	Кухня-столовая	16.0	
39	Лоджия	4.2	
40	Спальня	10.1	
41	Спальня	10.1	
42	су	4.2	
43	Прихожая	3.7	
44	с.у	4.0	
45	Спальня	10.3	
46	Кухня-гостиная	13.4	
47	Лоджия	4.2	

Компоновочная схема

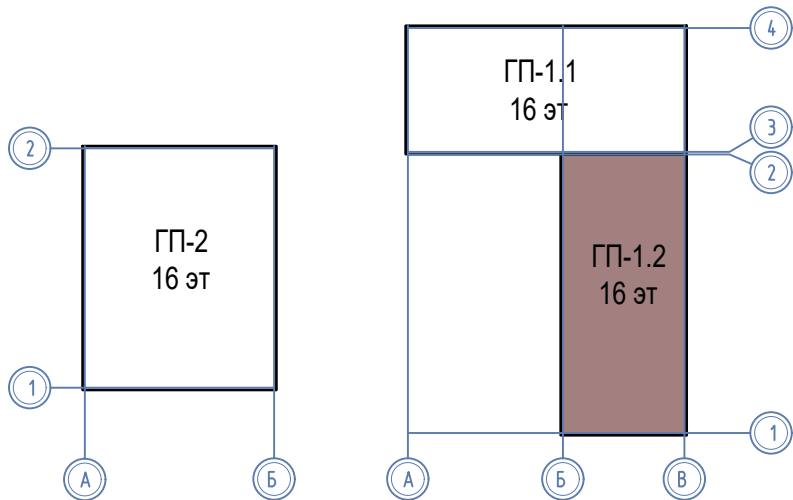

						08-22-1-СС			
						Жилой комплекс в г. Тюмени в границах ул. Новогодняя - ул. Чайковского - ул. Сосьвинская			
Изм.	Кол. уч.	Лист	И док.	Подп.	Дата	Блок-секция ГП-1.2	Стадия	Лист	Листов
Разраб.	Власов	Рожнов			08.24		Р	17	
Проверил						Сети телевидения и интернета. План 7,8,11,12,15,16 этажей	ООО «ПРОЕКТ»		
И контроль	Жабрев				08.24				

Маркировка кабеля	Трасса		Кабель									
	Начало	Конец	По проекту							Проложен		
			Марка	Количество кабелей и сечение жил	Длина, м	Способ прокладки				Марка	Количество кабелей и сечение жил	Длина, м
						Труба (марка)	Лоток	Кабель- ниша	Штроба			
	2. Сети домофона											
Линия связи	Вход в подъезд №1	ЩЭ	КСВВнг(A)-LS	2x1.5	40	20 Г.25	20*					
Линия связи	Вход в подъезд №1	ЩЭ	КВК-В 2x0.5	2x0,75	40	20 Г.25	20*					
Линия связи	Вход в подъезд №1	ЩЭ	КСВВнг(A)-LS	10x0.5	40	20 Г.25	20*					
Линия связи	Вход в подъезд №1	Замок э/м	КСВВнг(A)-LS	4x0.5	5			5				
Линия связи	Вход в подъезд №1	Кнопка открытия замка	КСВВнг(A)-LS	4x0.5	5			5				
Линия связи	Вход в подъезд №1	ЩЭ	КСВВнг(A)-LS	2x1.5	40	20 Г.25	20*					
Линия связи	Вход в подъезд №1	ЩЭ	КВК-В 2x0.5	2x0,75	40	20 Г.25	20*					
Линия связи	Вход в подъезд №1	ЩЭ	КСВВнг(A)-LS	10x0.5	40	20 Г.25	20*					
Линия связи	Вход в подъезд №1	Замок э/м	КСВВнг(A)-LS	4x0.5	5			5				
Линия связи	Вход в подъезд №1	Кнопка открытия замка	КСВВнг(A)-LS	4x0.5	5			5				
Линия связи	Вход в колясочную	БП	КСВВнг(A)-LS	2x1.5	10	5 Г.20						
Линия связи	Вход в колясочную	Замок э/м	КСВВнг(A)-LS	4x0.5	10	5 Г.20						
Линия связи	Вход в колясочную	Кнопка открытия замка	КСВВнг(A)-LS	4x0.5	10	5 Г.20						
Линия связи	Вход в колясочную	Считыватель	КСВВнг(A)-LS	8x0.5	10	5 Г.20						
Линия связи	Вход в колясочную	Прибор ПС	КСВВнг(A)-LS	4x0.5	50	5 Г.20	20*					
Линия связи	Вход в колясочную	Вызывная панель		Патч-корд RJ-45	2	1 Г.20						
	ЩЭ	Квартира	F/UTP	4x2x0,52	1575	1575 ПНД 25**						

1. * – Лоток учтен в объемах на сети телефонизации
2. ** – учтена в объемах на телевидение
3. *** – учтена в объемах на телевидение
4. **** – проложить в одной трубе

[illegible]

Инд. N подл	Подп. и дата	Взам. инд N

Маркировка кабеля	Трасса		Кабель									
	Начало	Конец	По проекту							Проложен		
			Марка	Количество кабелей и сечение жил	Длина, м	Способ прокладки				Марка	Количество кабелей и сечение жил	Длина, м
						Труба (марка)	Лоток	Кабель. ниша	Штроба			
	3. Сети диспетчеризации											
	ШКЗ	ЛБ (Розетка информационная RJ45)	F/UTP	4x2x0,52	180	180 з.25						
	ЛБ	МУП	ВВГнг(A)-FRLS	3x1,5	10	10 з.25						
	ЛБ	УП	F/UTP	4x2x0,52	120	120 з.25						
	УП	МПС	F/UTP	4x2x0,52	10	10 з.25						
	УП	“Вызов”	F/UTP	4x2x0,52	10	10 з.25						
	ЛБ	ИО	КПСнг-FRLS	1x2x0,5	20	20 з.25						

Составляющие	Позиция	Наименование и техническая характеристика	Тип, марка, обозначение документа, опросного листа	Код оборудования, изделия, материала	Завод-изготовитель	Единица измерения	Количество	Масса единицы, кг	Примечание
	1	2	3	4	5	6	7	8	9
		1. Сети телевидения							
	1	Антенна	L021.62			шт.	1		
	2	Мачта 3м				шт.	1		
	3	Усилитель				шт.	4		
	4	Отвешиватель	ТАН8			шт.	11		
	5	Делитель	SAH8			шт.	4		
	6	Делитель	SAH2			шт.	4		
	6.1	Делитель	SAH4			шт.	1		
7	Кабель коаксиальный	PK 75-7-327 нг(А)-LSLTx			м.	1877			
8	Труба ПНД 25с(2.0) техническая монтажная				м.	3150			
9	Труба ПВХ жёсткая атмосферостойкая д.63мм, лёгкая, 3м, цвет серый	63963UF			ДКС	м.	96		
10	Коробка с крышкой встраиваемая 100x100мм	ТУСО ГИПРОК (10161)				шт.	105		
11	Рукав металлический, Ø25	РЗ-ЦХ 25				м.	12		
12	Щит металлический	ЩМП-3-1 36УХ/13 IP54				шт.	1		

согласовано				
инф. N подл.	взам. инф. N	подпись и дата		



Позиция	Наименование и техническая характеристика	Тип, марка, обозначение документа, опросного листа	Код оборудования, изделия, материала	Завод-изготовитель	Единица измерения	Количество	Масса единицы, кг	Примечание
1	2	3	4	5	6	7	8	9
	2 Домофон							
	2.1 Оборудование (Основной вход)							
1	Контроллер для подключения к вызывной панели, считывателя RFID, замка, кнопки выхода, тревожный вход				шт.	1		Марку уточнить при производстве работ
2	Вызывная IP-панель				шт.	1		Марку уточнить при производстве работ
3	Коммутатор для соединения координатно-матричной трубки вызываемой квартиры с домофоном				шт.	2		Марку уточнить при производстве работ
4	Коммутатор для подключения трех домофонов для одновременной работы в одном подъезде (в одной координатно-матричной линии связи)				шт.	1		Марку уточнить при производстве работ
5	Многоабонентский IP домофон, рабочая частота: 13,56 МГц				шт.	3		Марку уточнить при производстве работ
6	Замок э/м				шт.	5		Марку уточнить при производстве работ
7	Кнопка открытия замка				шт.	5		Марку уточнить при производстве работ
8	Считыватель RFID, рабочая частота: 13,56 МГц				шт.	2		Марку уточнить при производстве работ
9	Источник питания уличного исполнения, 2А, 12В				шт.	5		Марку уточнить при производстве работ
11	Ключ IP домофона				шт.	315		Марку уточнить при производстве работ
12	ВУ-2М Магистральный видеоусилитель				шт.	1		
						08-22-1-СС.С1		Лист
								2
Изм. Кол.уч. Лист N док. Подпись Дата								

Согласовано			
инф. N подл.	взам. инф. N		
	подпись и дата		

Позиция	Наименование и техническая характеристика	Тип, марка, обозначение документа, опросного листа	Код оборудования, изделия, материала	Завод-изготовитель	Единица измерения	Количество	Масса единицы, кг	Примечание
1	2	3	4	5	6	7	8	9
	2.2 Кабельные изделия и материалы							
1	Кабель контрольный	КСВВнг(А)-LS 10x0,5			м.	80		
1	Кабель контрольный	КСВВнг(А)-LS 8x0,5			м.	5		
2	Кабель контрольный	КСВВнг(А)-LS 4x0,5			м.	1630		
3	Кабель контрольный	КСВВнг(А)-LS 2x1,5			м.	85		
4	Кабель комбинированный для систем видеонаблюдения	КВК-В 2x0.75			м.	80		
7	Кабель для локальных компьютерных сетей				м.	7320		
	InfoLan F/UTP Cat 5e ZH нг(А)-HF 4x2x0,52 (UTP, cat.5e)							
7	Патч-корд RJ-45, кат.5е 4пары, UTP, 1м				шт.	1		
6	Гибкая гофрированная труба из самозатухающего ПВХ-пластиката, код 91925, Д=25м	ГОСТ 50827-95			м.	165		
6	Гибкая гофрированная труба из самозатухающего ПВХ-пластиката, код 91920, Д=20м	ГОСТ 50827-95			м.	26		
						08-22-1-СС.С1		Лист
								3
Изм.	Кол.уч.	Лист	N док.	Подпись	Дата			

				Позиция	Наименование и техническая характеристика	Тип, марка, обозначение документа, опросного листа	Код оборудования, изделия, материала	Завод-изготовитель	Единица измерения	Количество	Масса единицы, кг	Примечание								
				1	2	3	4	5	6	7	8	9								
Согласовано																				
					3 Сети диспетчеризации лифтов															
					4.1 Оборудование															
				1	Лифтовой блок ЛНГС.465213.270, со встроенной аккумуляторной батареей типоразмера 18650, 2000 mA/h				шт.	2	марку уточнить согласно марки лифта									
				2	Модуль управления пускателем ЛНГС.465213.270.020				шт.	2										
				3	Устройство переговорное (ЛНГС.465213.270.500)				шт.	2										
				4	Модуль переговорной связи (ЛНГС.465213.099.400-05)				шт.	2										
				5	Датчик УКСЛ (ЛНГС.465213.065), по необходимости				шт.	2										
				6	Извещатель охранный ИО 102-2 (МС31)				шт.	2										
				7	Розетка информационная RJ45 кат.5е UTP 1 порт настенная				шт.	2										
					GENERICA ITK CS2-1C5EU-12-G															
				8	Гибкая гофрированная труба из самозатухающего ПВХ-пластиката, код 90925, Д=25м	ГОСТ 50827-95			м.	350										
				9	Огнестойкий кабель для СКС и IP-сетей				м.	320										
	ParLan F/UTP Cat5e PVCLS нз(А)-FRLS 4x2x0,52																			
10	Кабель	КПСнз-FRLS 1x2x0,5			м.	20														
	11	Кабель силовой	ВВГнз(А)-FRLS 3x1,5		м.	10														
взам. инф. N																				
													инф. N подл.				подпись и дата			

Инв. №подл.	Подп. и дата	Взам. инв. №

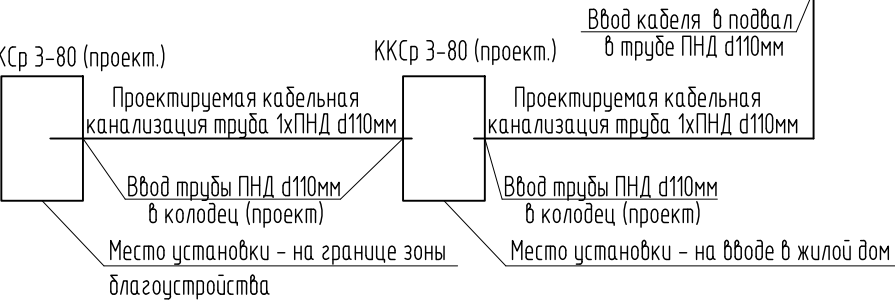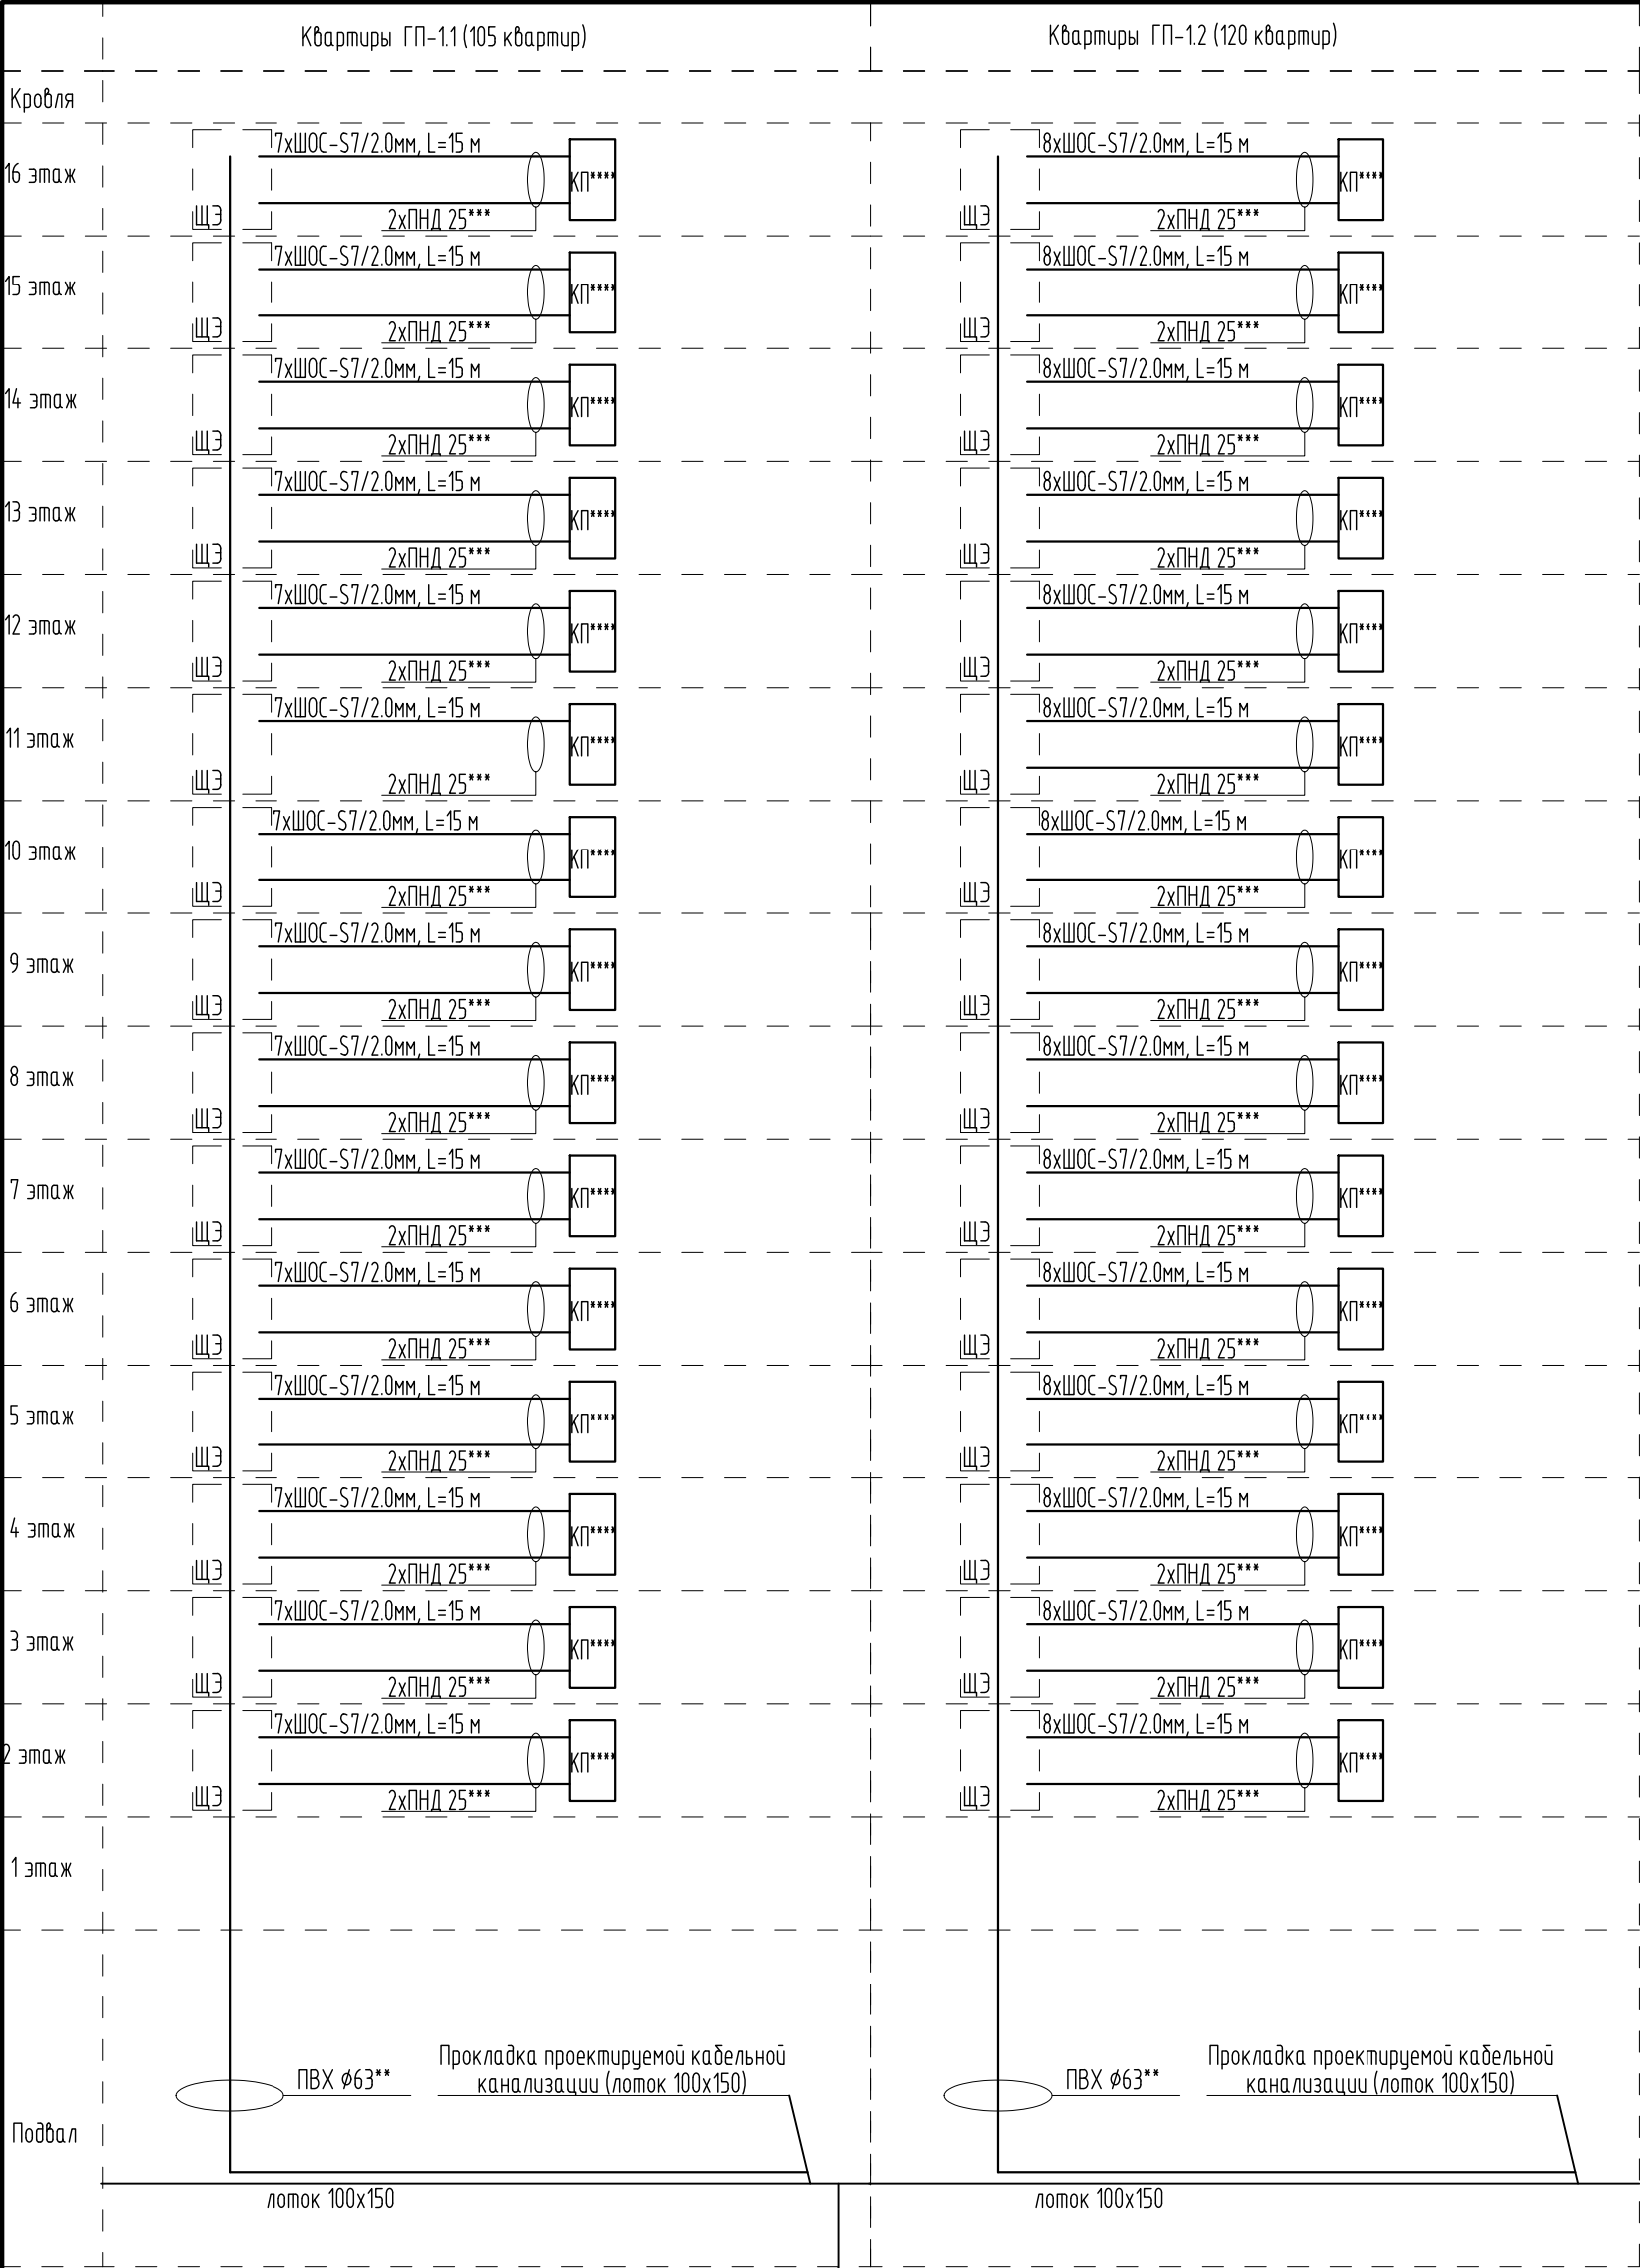

В трубе прокладываются до квартирного щита кабель эфирного ТВ и протяжка для сети Интернет. Во второй трубе прокладывается кабели для домофонной сети и резервная протяжка.
3. **** - кородка протяжная, учтена в объема на телевидение


						08-22-1-СС			
						Жилой комплекс в г. Тюмени в границах ул. Новогодняя - ул. Чайковского - ул. Сосьвинская			
Изм.	Кол. уч.	Лист	№ док.	Подп.	Дата	Блок-секция ГП-1.1 Блок-секция ГП-1.2	Стадия	Лист	Листов
Разраб.	Власов			Власов	08.24		Р	18	
Проверил	Рожнов				08.24	Сети интернета. Схема структурная	ООО «ПРОЕКТ»		
Н.контроль	Жабрев			Жабрев	08.24				



- Контроллер для подключения к вызывной панели, считывателя RFID, замка, кнопки выхода, тревожный вход
- IP-вызывная панель
- Коммутатор для соединения координатно-матричной трубки вызываемой квартиры с домофоном
- Коммутатор для подключения двух домофонов для одновременной работы в одном подъезде (в одной координатно-матричной линии связи)
- Многоабонентский IP домофон, рабочая частота: 13,56 МГц
- Замок э/м + доводчик
- Кнопка открытия замка
- Блок питания БПД 18/12-1-1
- Источник питания уличного исполнения, 2А, 12В
- Считыватель RFID, рабочая частота: 13,56 МГц

						08-22-1-СС		
						Жилой комплекс в г. Тюмени в границах ул. Новогодняя - ул. Чайковского - ул. Сосьвинская		
Изм.	Кол. уч.	Лист	№ док.	Подп.	Дата	Блок-секция ГП-1.1	Стадия	Лист
Разраб.	Власов			Власов	08.24		Р	19
Проверил	Рожнов				08.24	Сети домофона. Схема структурная (начало)	ООО «ПРОЕКТ»	
Н. контроль	Жабрев				08.24			


Инв. N подл	Подп. и дата	Взам. инв N

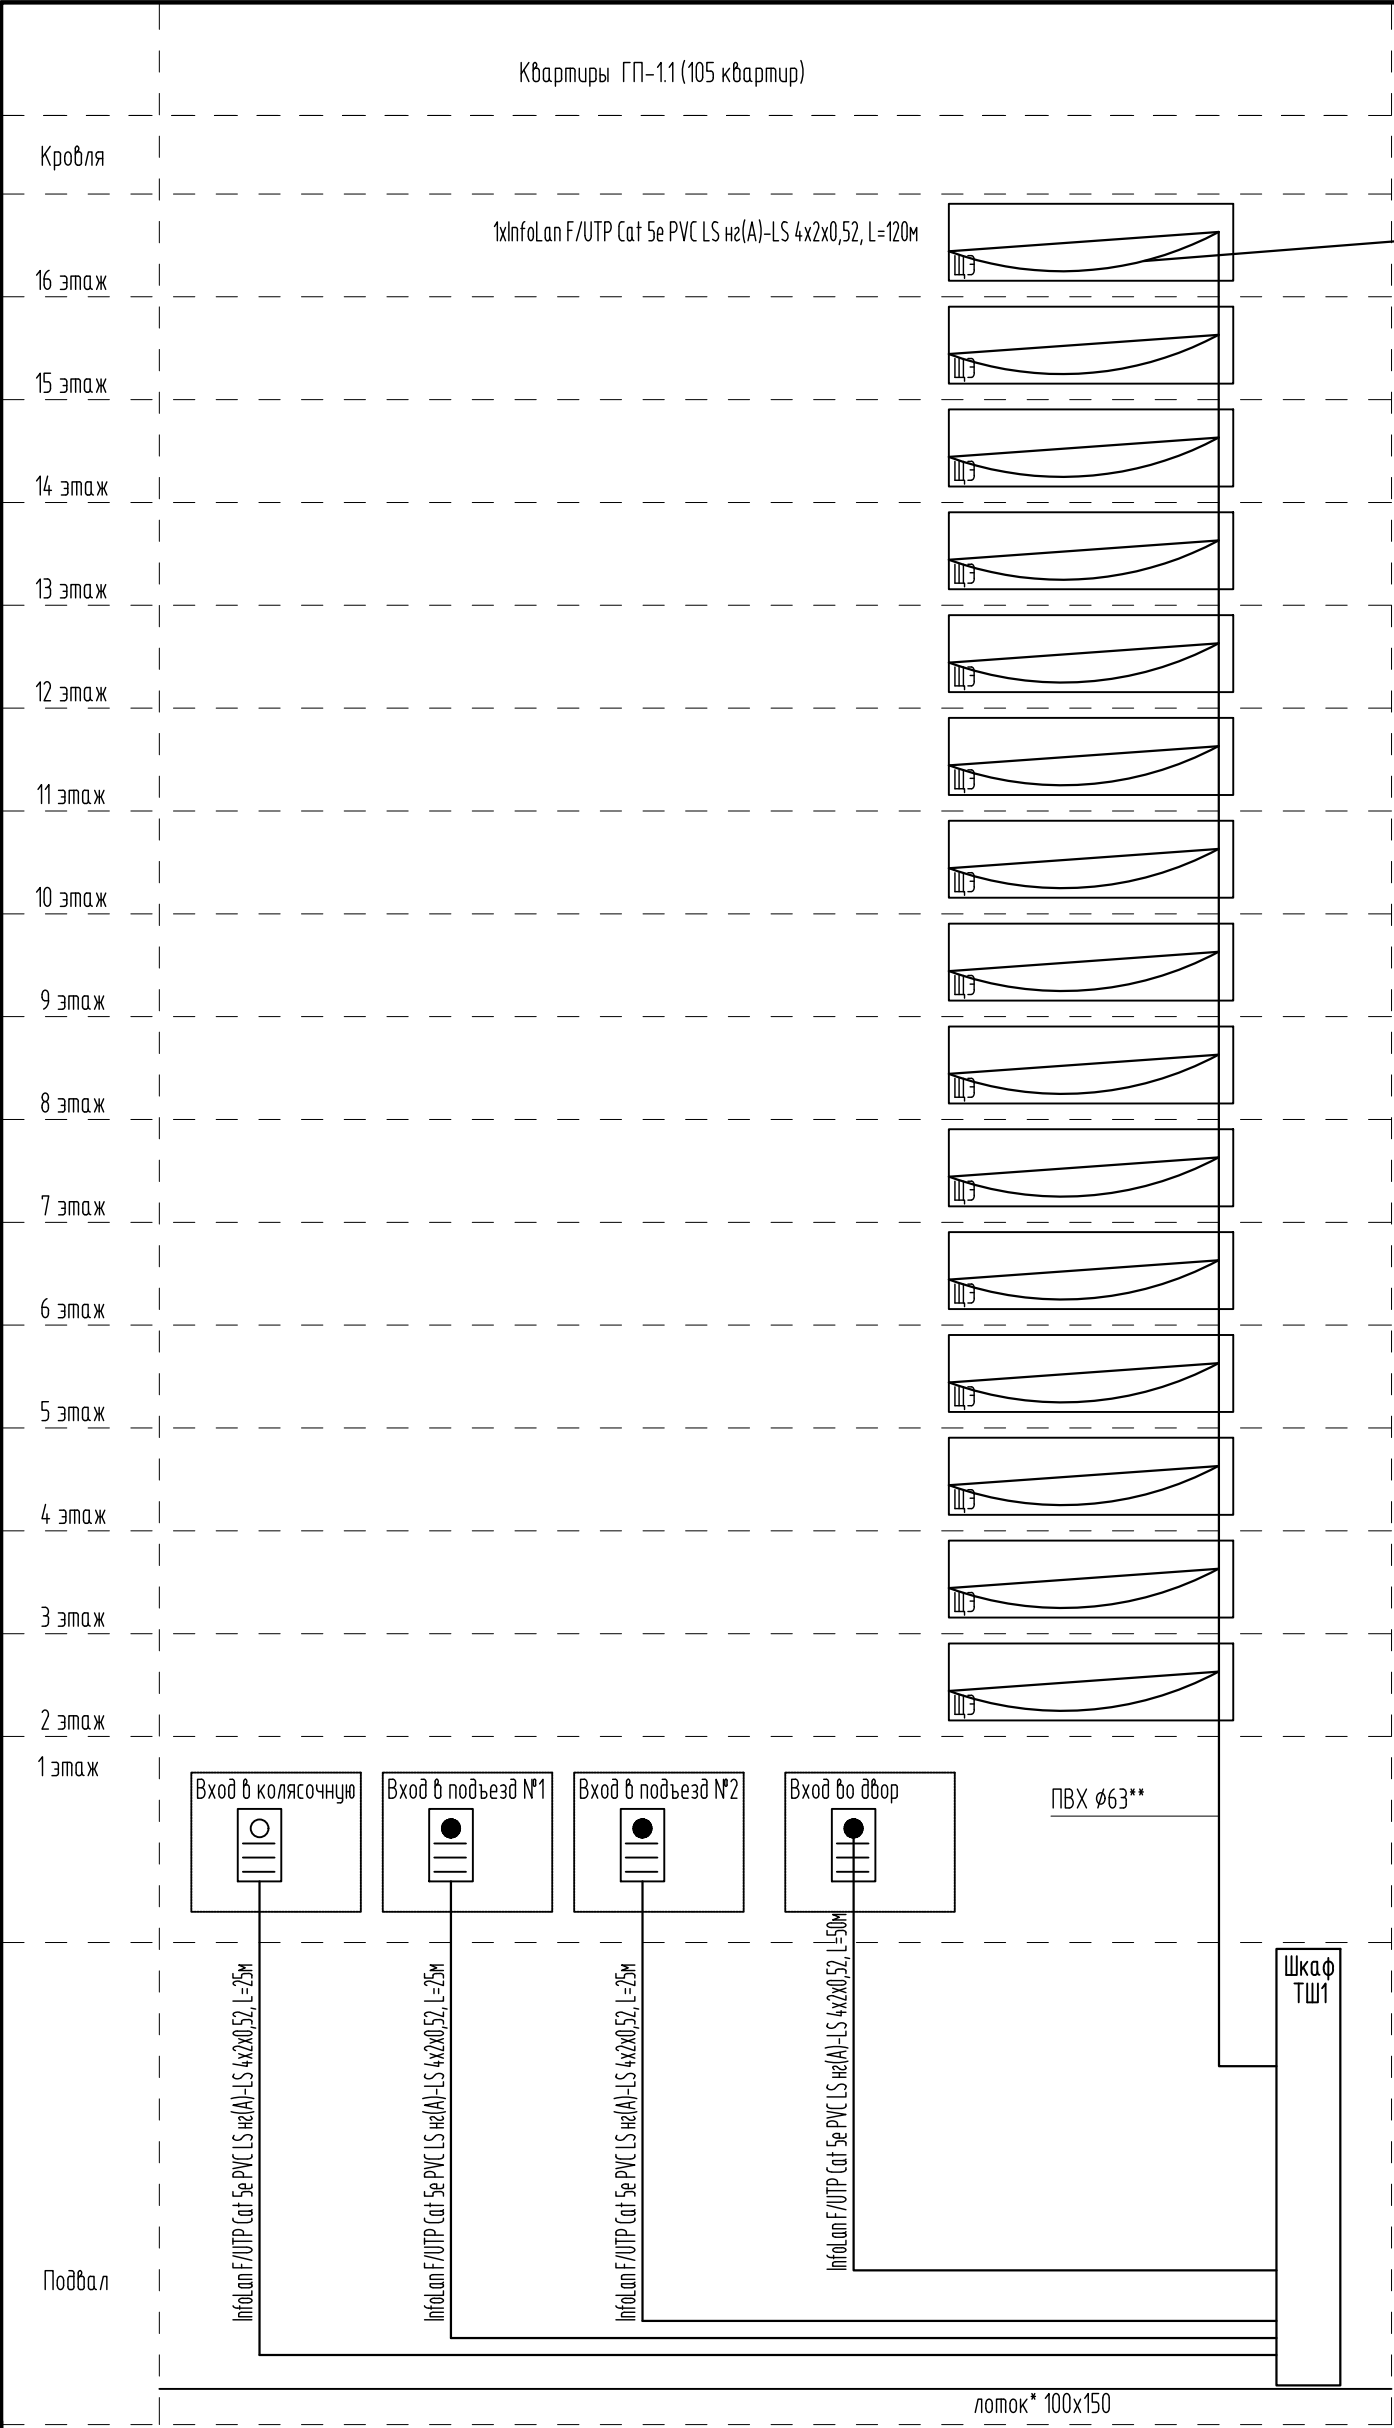

						08-22-1-СС			
						Жилой комплекс в г. Тюмени в границах ул. Новогодняя – ул. Чайковского – ул. Сосьвинская			
Изм.	Кол. уч.	Лист	N док.	Подп.	Дата	Блок-секция ГП-1.1	Стадия	Лист	Листов
Разраб.		Власов			08.24		Р	20	
Проверил		Рожнов			08.24	Сети домофона. Схема структурная (окончание)	ООО «ПРОЕКТ»		
N.контроль		Жабрев			08.24				


1 этап

Подъём

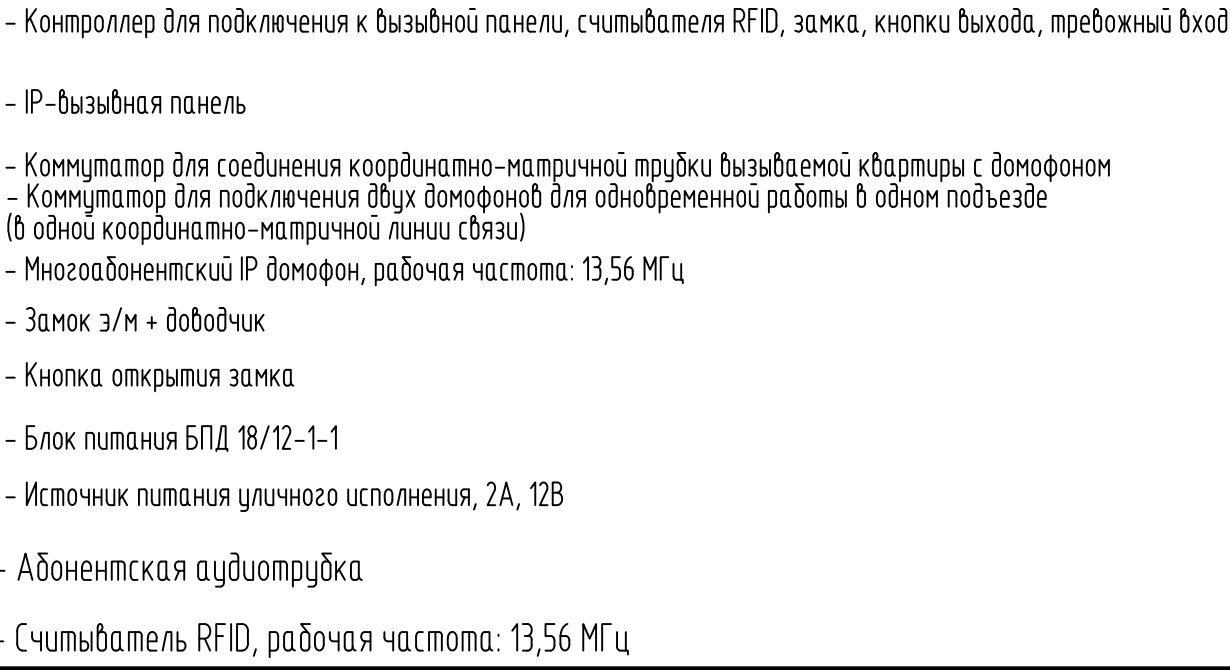


						08-22-1-CC		
						Жилой комплекс в г. Тюмени в границах ул. Новогодняя – ул. Чайковского – ул. Сосьвинская		
Изм.	Кол. уч.	Лист	№ док.	Подп.	Дата			
Разраб.		Власов			08.24	Блок-секция ГП-12	Стадия	Лист
Проверил		Рожнов			08.24		Р	21
						Сети домофона. Схема структурная (начало)	000 «ПРОЕКТ»	
Н.контрль		Жабров			08.24			


Инв. №подл	Подп. и дата	Взам. инв. №

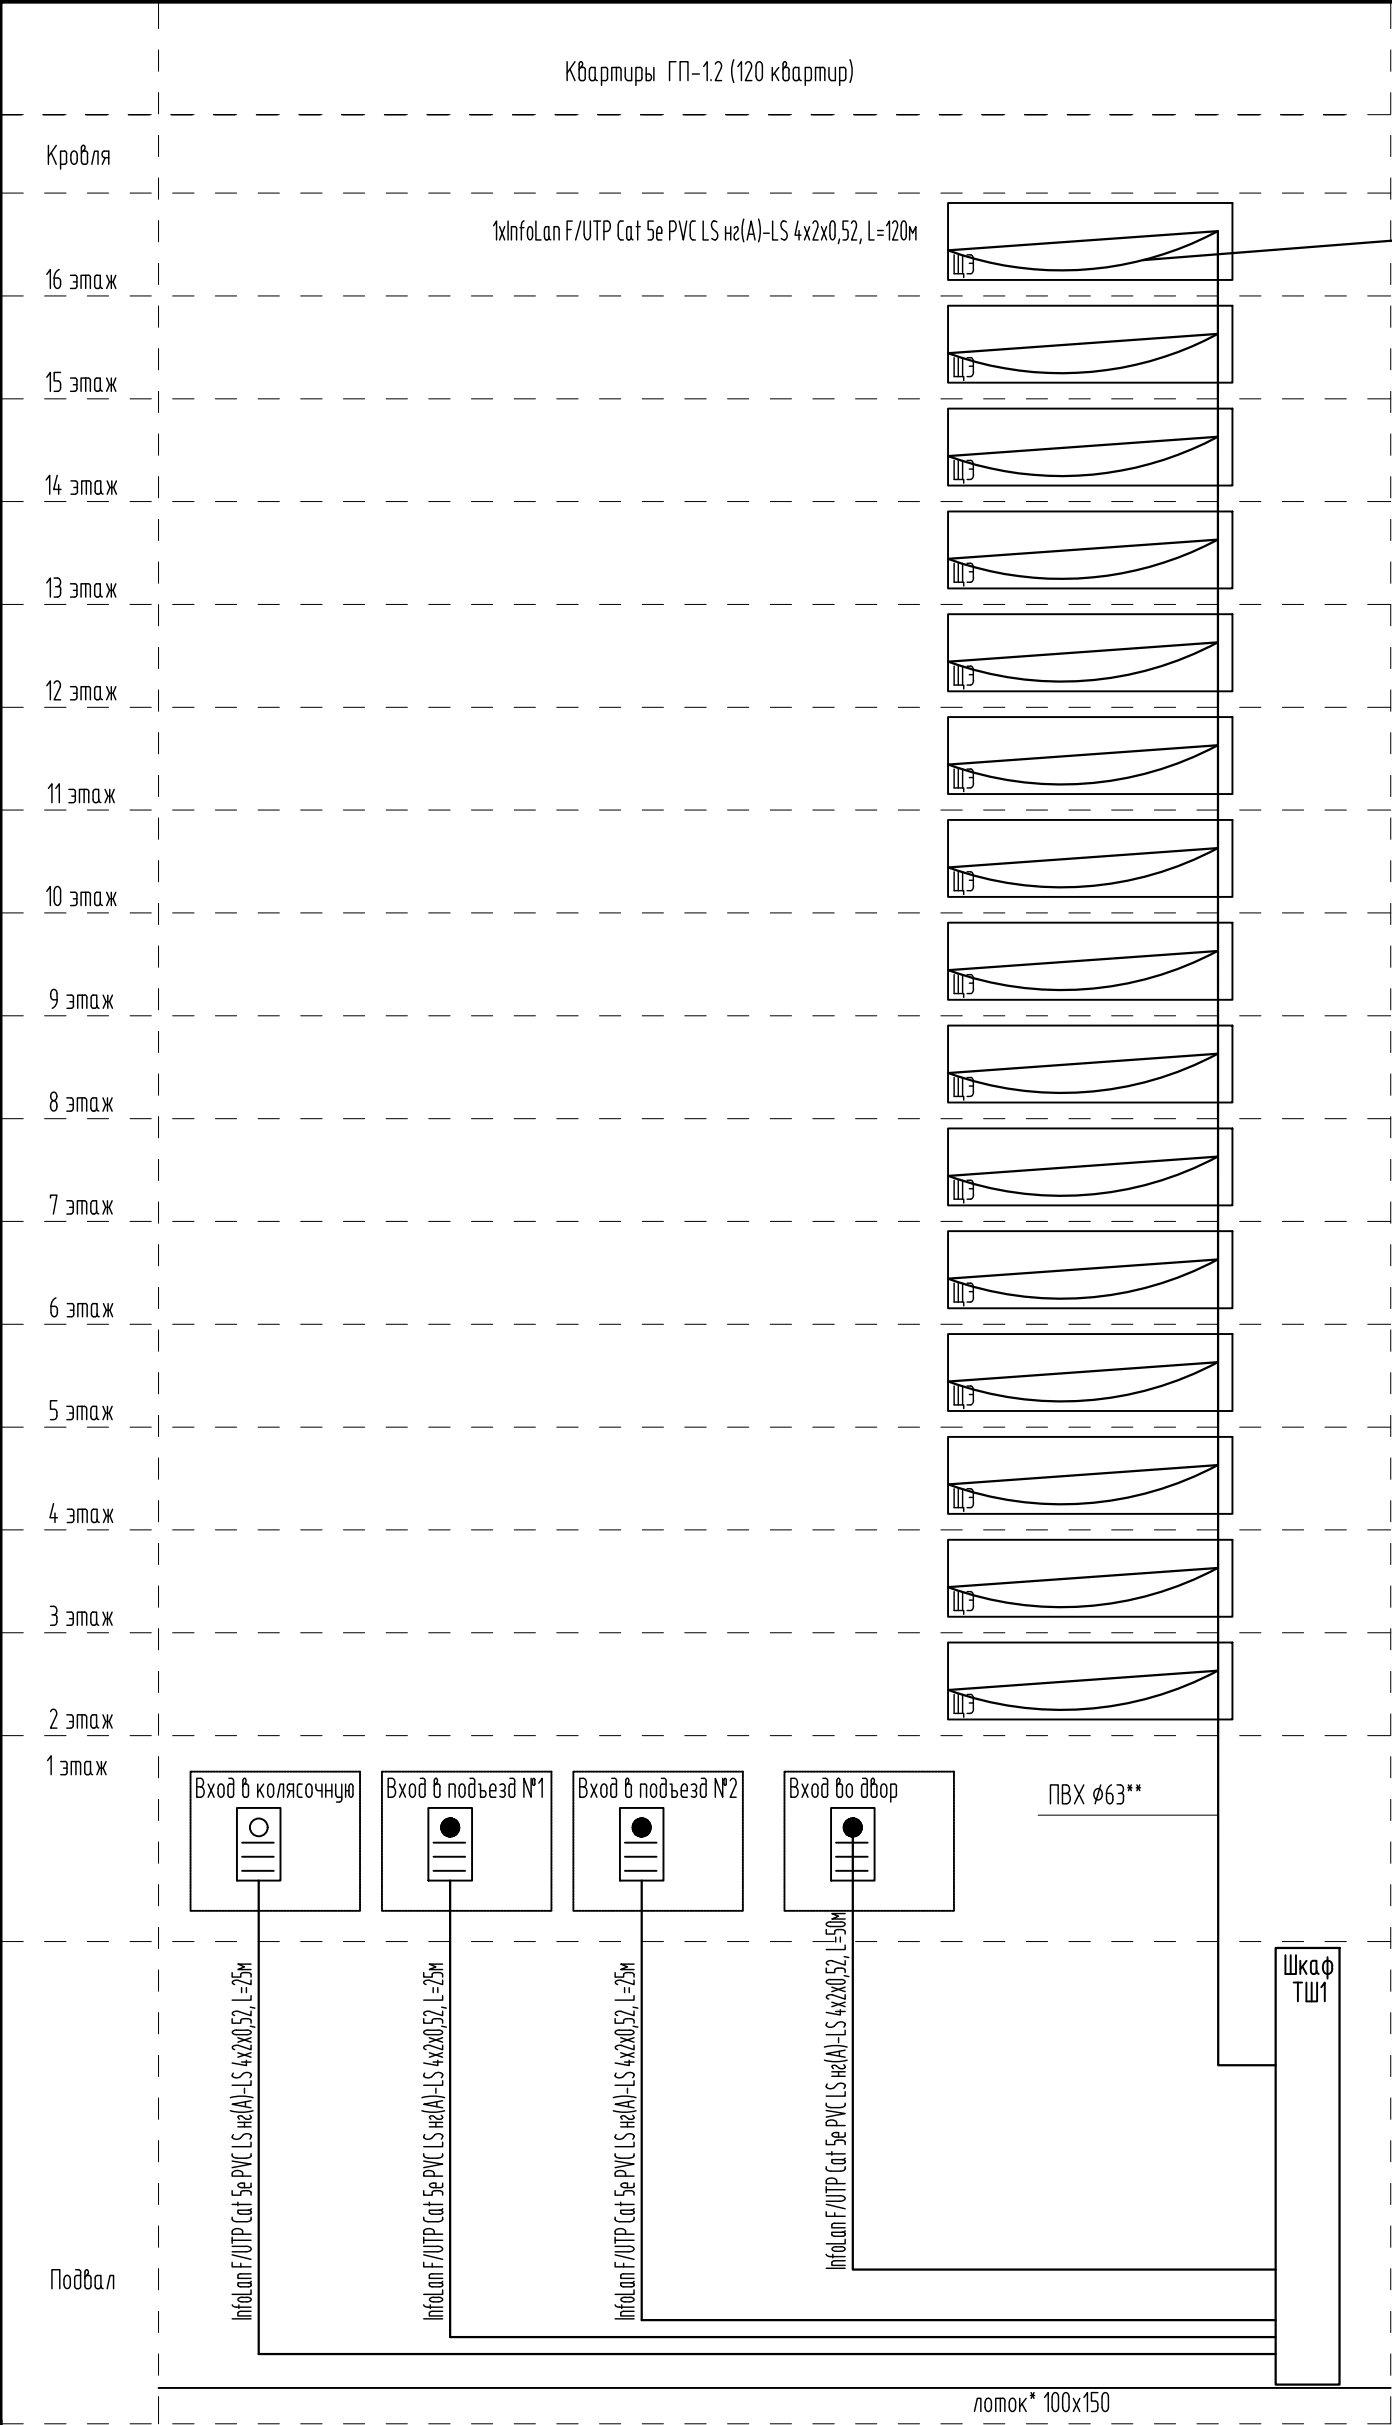


						08-22-1-СС			
						Жилой комплекс в г. Тюмени в границах ул. Новогодняя – ул. Чайковского – ул. Сосьвинская			
Изм.	Кол. уч.	Лист	N док.	Подп.	Дата	Блок-секция ГП-1.2	Стадия	Лист	Листов
Разраб.		Власов			08.24		Р	22	
Проверил		Рожнов			08.24				
						Сети домофона. Схема структурная (окончание)	ООО «ПРОЕКТ»		
Н.контроль		Жабрев			08.24				

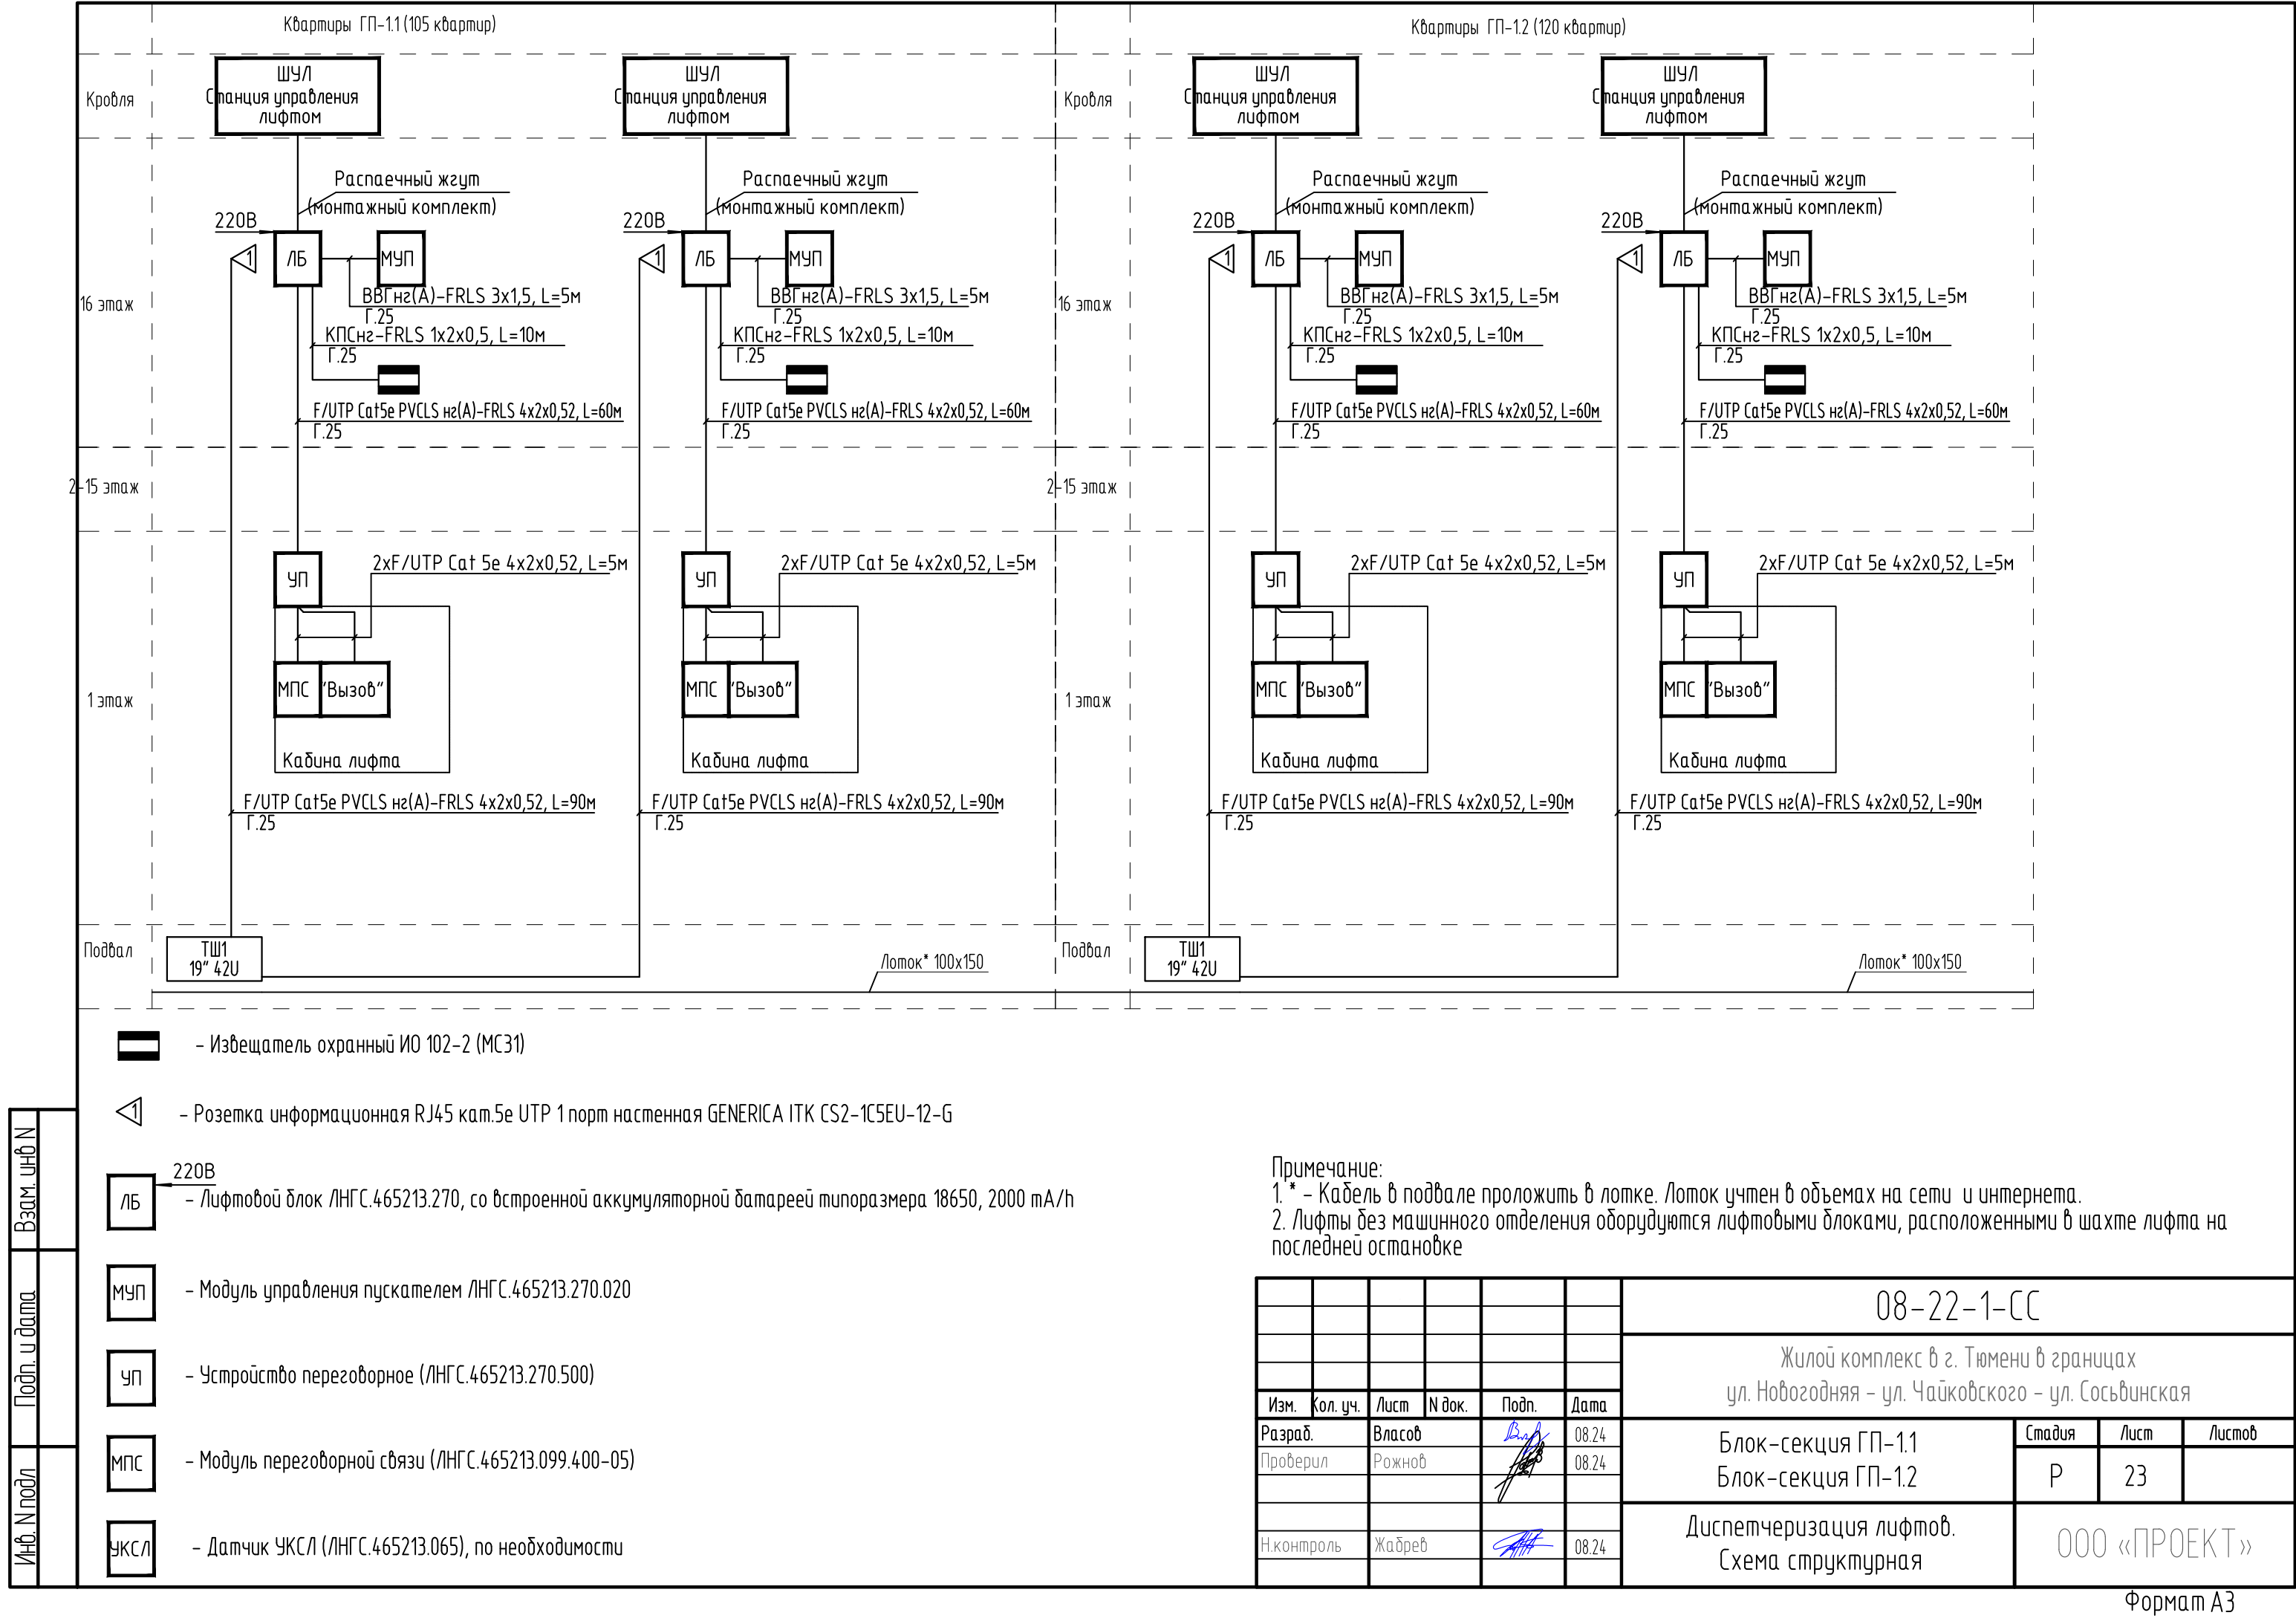

ЭКСПЛИКАЦИЯ ПОМЕЩЕНИЙ			
Номер помещения	Наименование	Площадь, м2	Кат-я пом-я
1	Техническое подполье	344.4	
2	Электрощитовая	19.5	В4
3	Комната связи	16.5	В4
4	Насосная пожаротушения и ВНС	34.2	В4

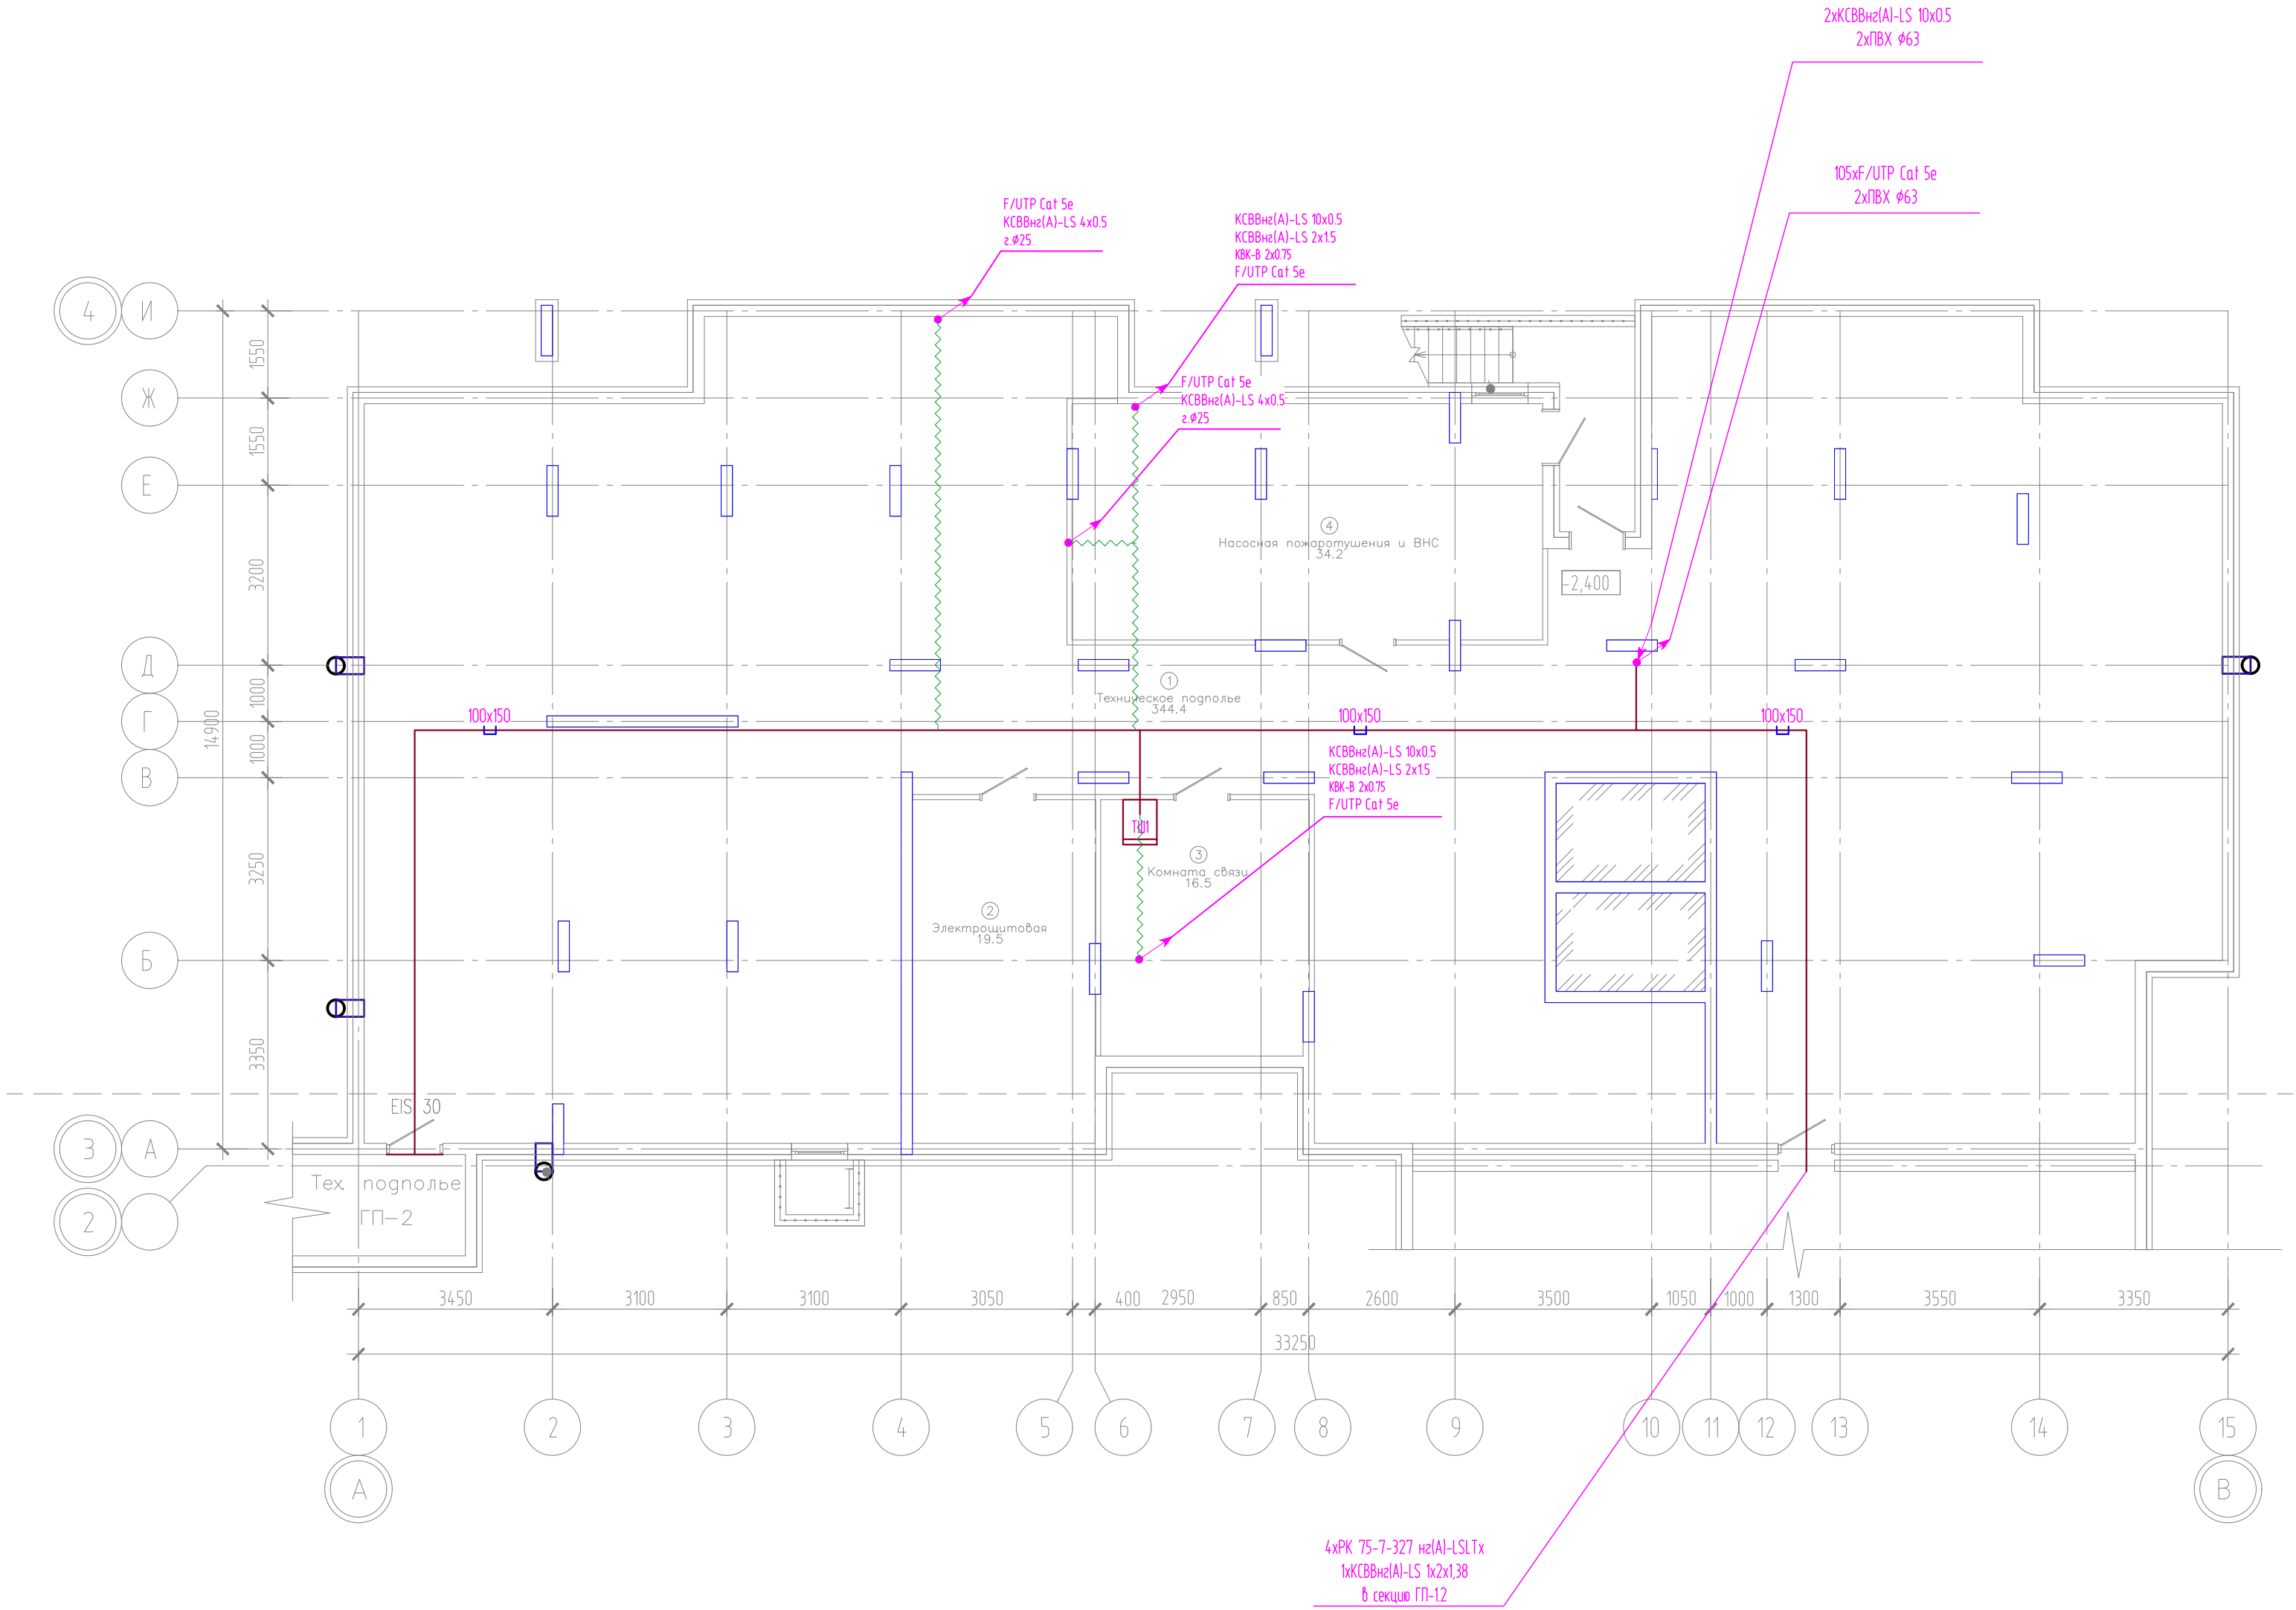


Компоновочная схема

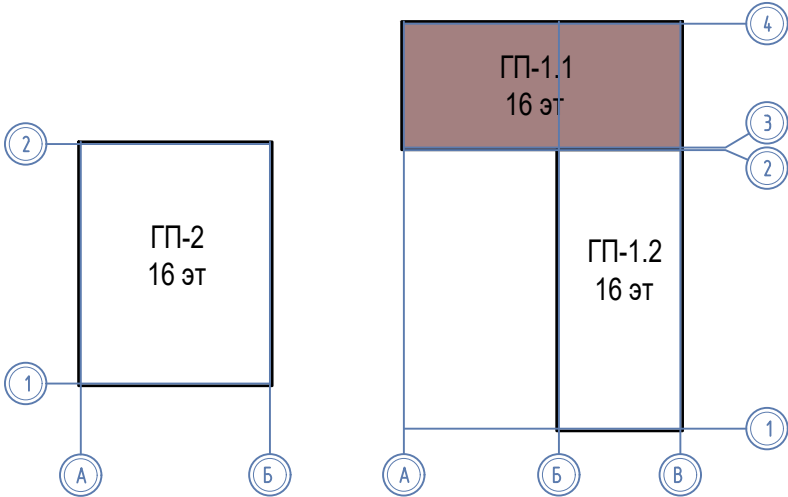


						08-22-1-СС			
						Жилой комплекс в г. Тюмени в границах ул. Новогодняя – ул. Чайковского – ул. Сосьвинская			
Изм.	Кол. уч.	Лист	№ док.	Подп.	Дата	Блок-секция ГП-1.1	Стадия	Лист	Листов
Разраб.		Власов			08.24		Р	25	
Проверил		Рожнов			08.24	Сети домофона. План подвала	ООО «ПРОЕКТ»		
Н.контр.		Жабрев			08.24				

И. №. № подл. Подпись и дата. Взам. инв. №

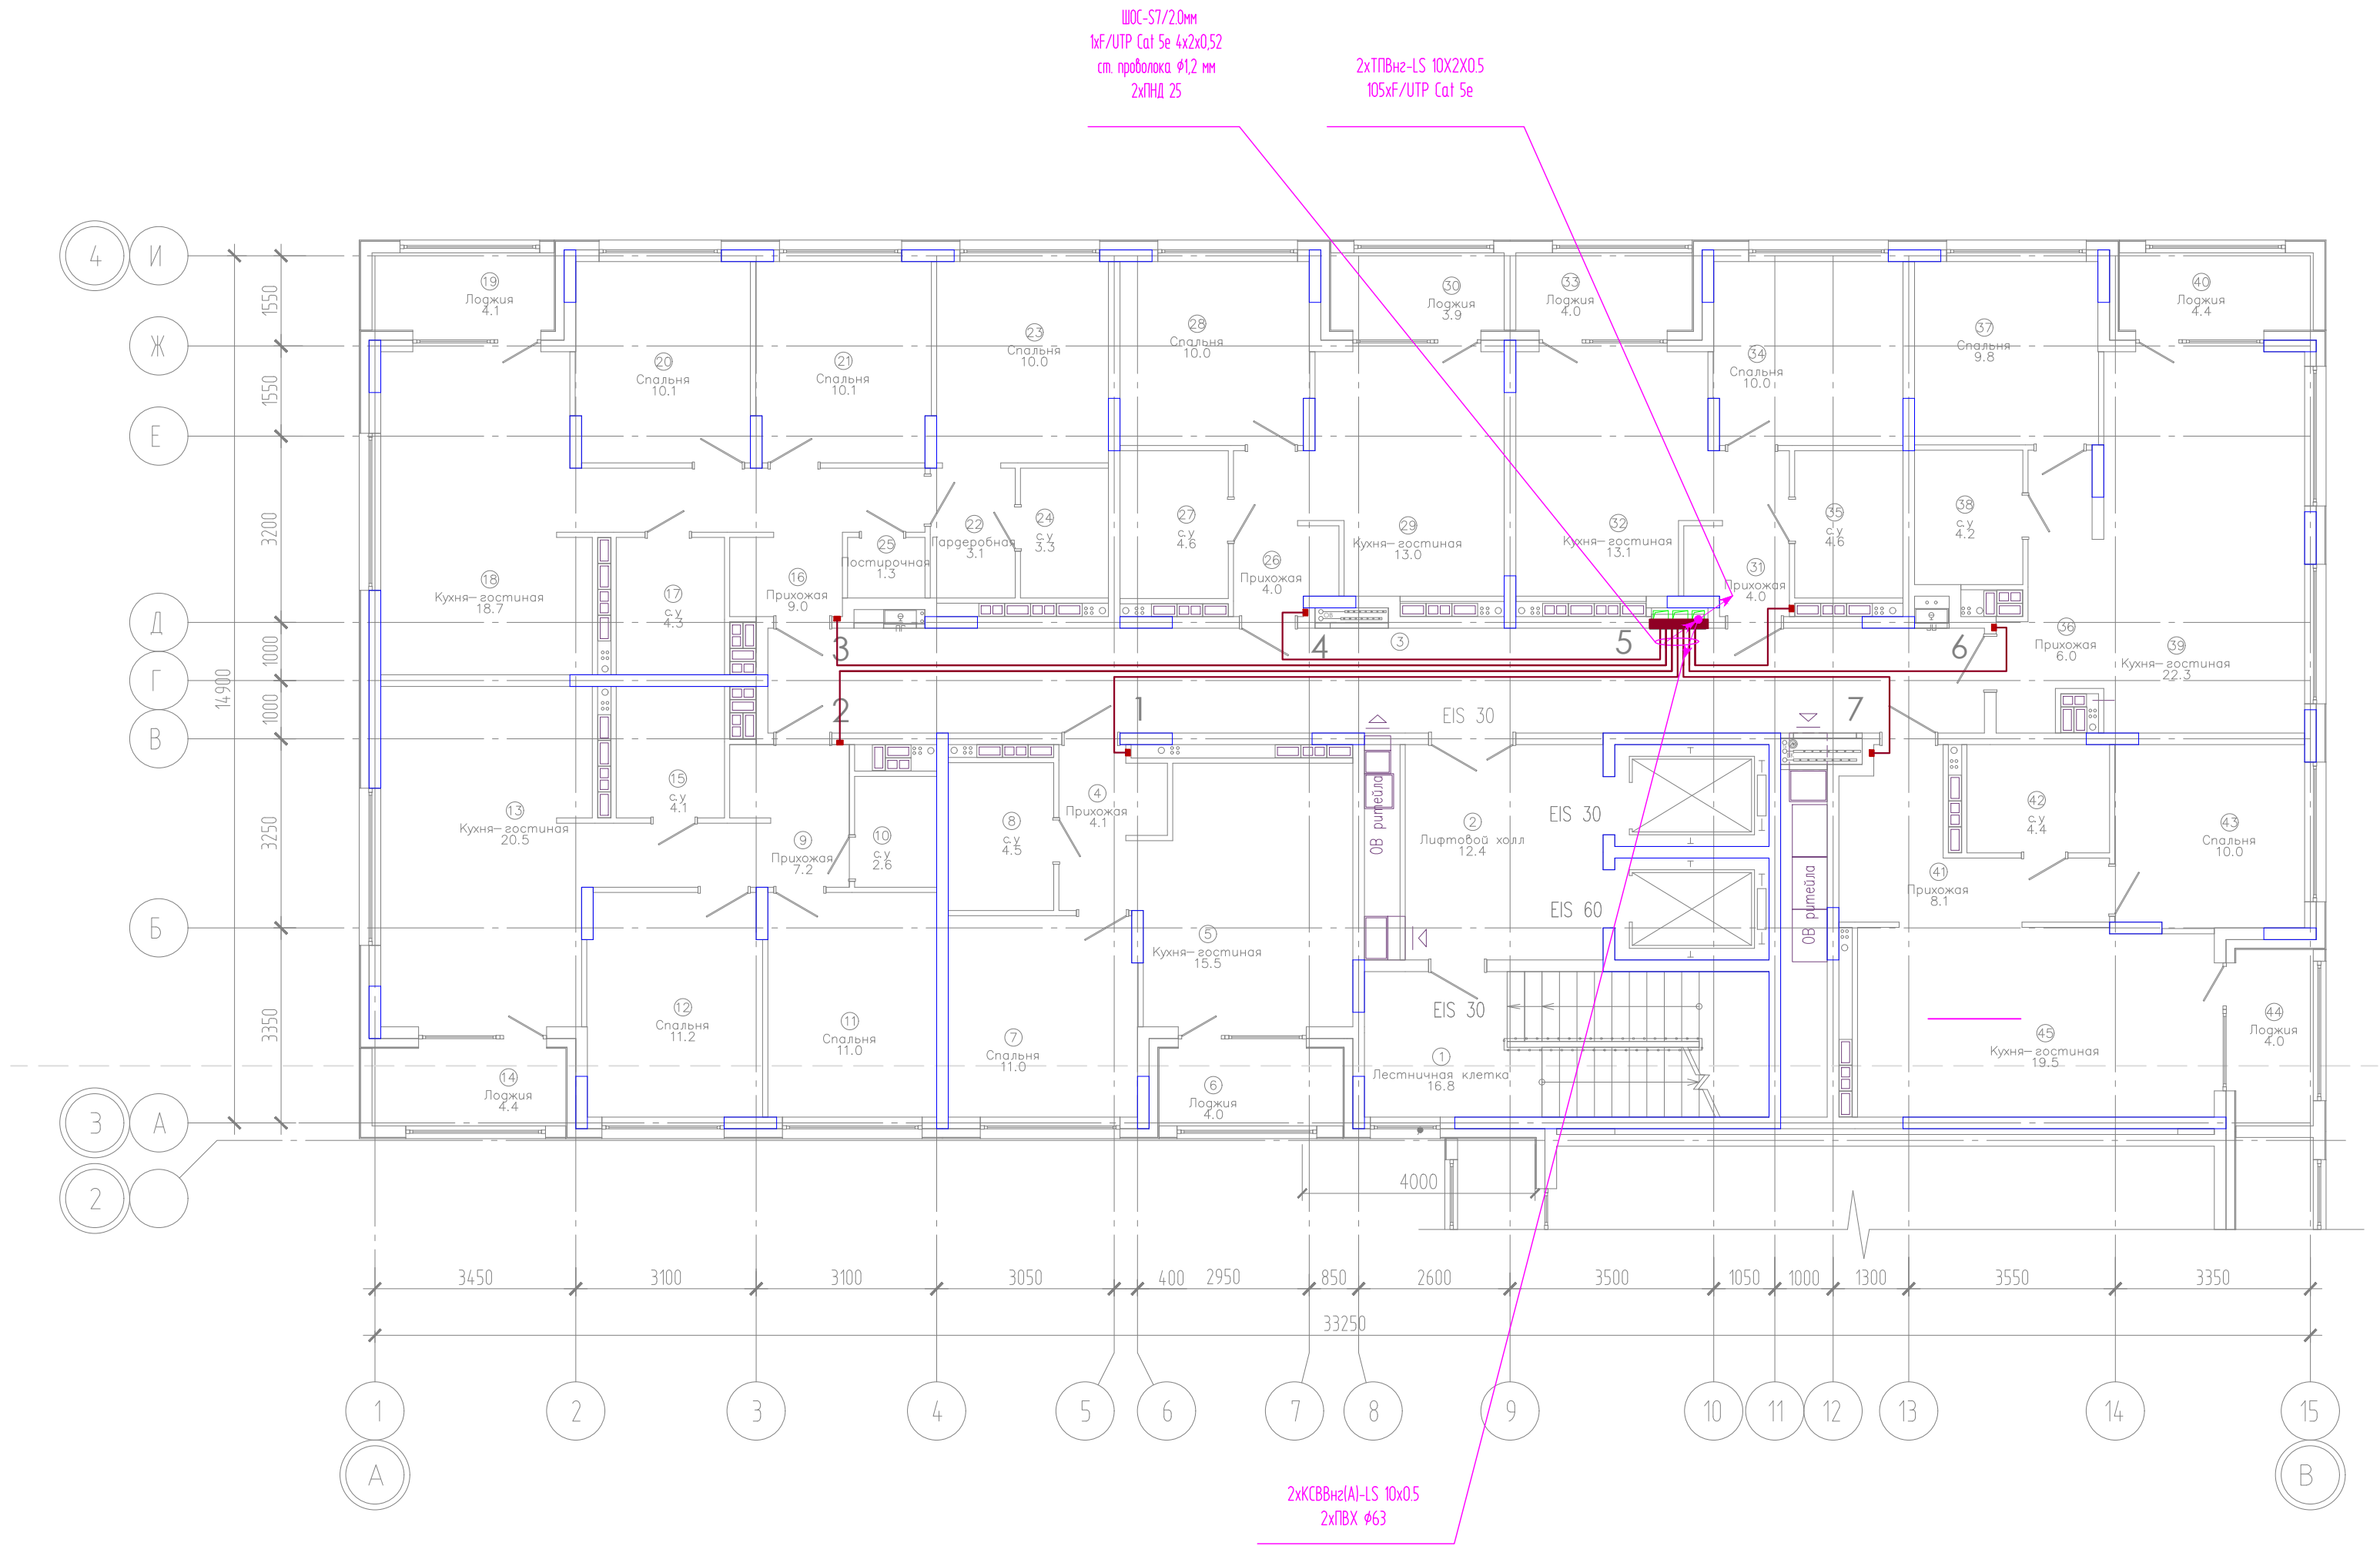


Компоновочная схема

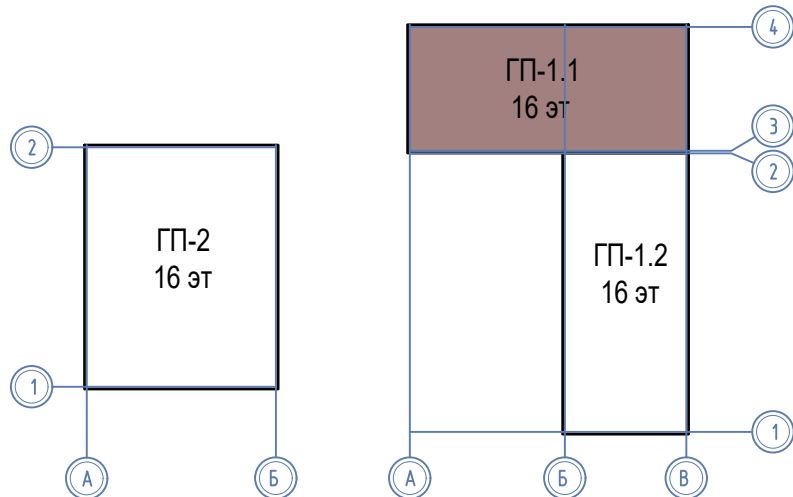


ЭКСПЛИКАЦИЯ ПОМЕЩЕНИЙ			
Номер помещения	Наименование	Площадь, м2	Кат-я пом-я
1	Лестничная клетка	16.8	
2	Лифтовой холл	12.4	
3	Коридор	36.9	
4	Прихожая	4.1	
5	Кухня-гостиная	15.5	
6	Лоджия	4.0	
7	Спальня	11.0	
8	с.у	4.5	
9	Прихожая	7.2	
10	с.у	2.6	
11	Спальня	11.0	
12	Спальня	11.2	
13	Кухня-гостиная	20.5	
14	Лоджия	4.4	
15	с.у	4.1	
16	Прихожая	9.0	
17	с.у	4.3	
18	Кухня-гостиная	18.7	
19	Лоджия	4.1	
20	Спальня	10.1	
21	Спальня	10.1	
22	Гардеробная	3.1	
23	Спальня	10.0	
24	с.у	3.3	
25	Постирочная	1.3	
26	Прихожая	4.0	
27	с.у	4.6	
28	Спальня	10.0	
29	Кухня-гостиная	13.0	
30	Лоджия	3.9	
31	Прихожая	4.0	
32	Кухня-гостиная	13.1	
33	Лоджия	4.0	
34	Спальня	10.0	
35	с.у	4.6	
36	Прихожая	6.0	
37	Спальня	9.8	
38	с.у	4.2	
39	Кухня-гостиная	22.3	
40	Лоджия	4.4	
41	Прихожая	8.1	
42	с.у	4.4	
43	Спальня	10.0	
44	Лоджия	4.0	
45	Кухня-гостиная	19.5	

						08-22-1-СС			
						Жилой комплекс в г. Тюмени в границах ул. Новогодняя - ул. Чайковского - ул. Сосьвинская			
Изм.	Кол. уч.	Лист	№ док.	Подп.	Дата	Блок-секция ГП-1.1	Стадия	Лист	Листов
Разраб.	Власов			Власов	08.24		Р	27	
Проверил	Рожнов			Рожнов	08.24	Сети домофона. План 2,3 этажей	ООО «ПРОЕКТ»		
И контроль	Жадрев			Жадрев	08.24				

Инд. № подл. Подпись и дата. Взам. инд. №

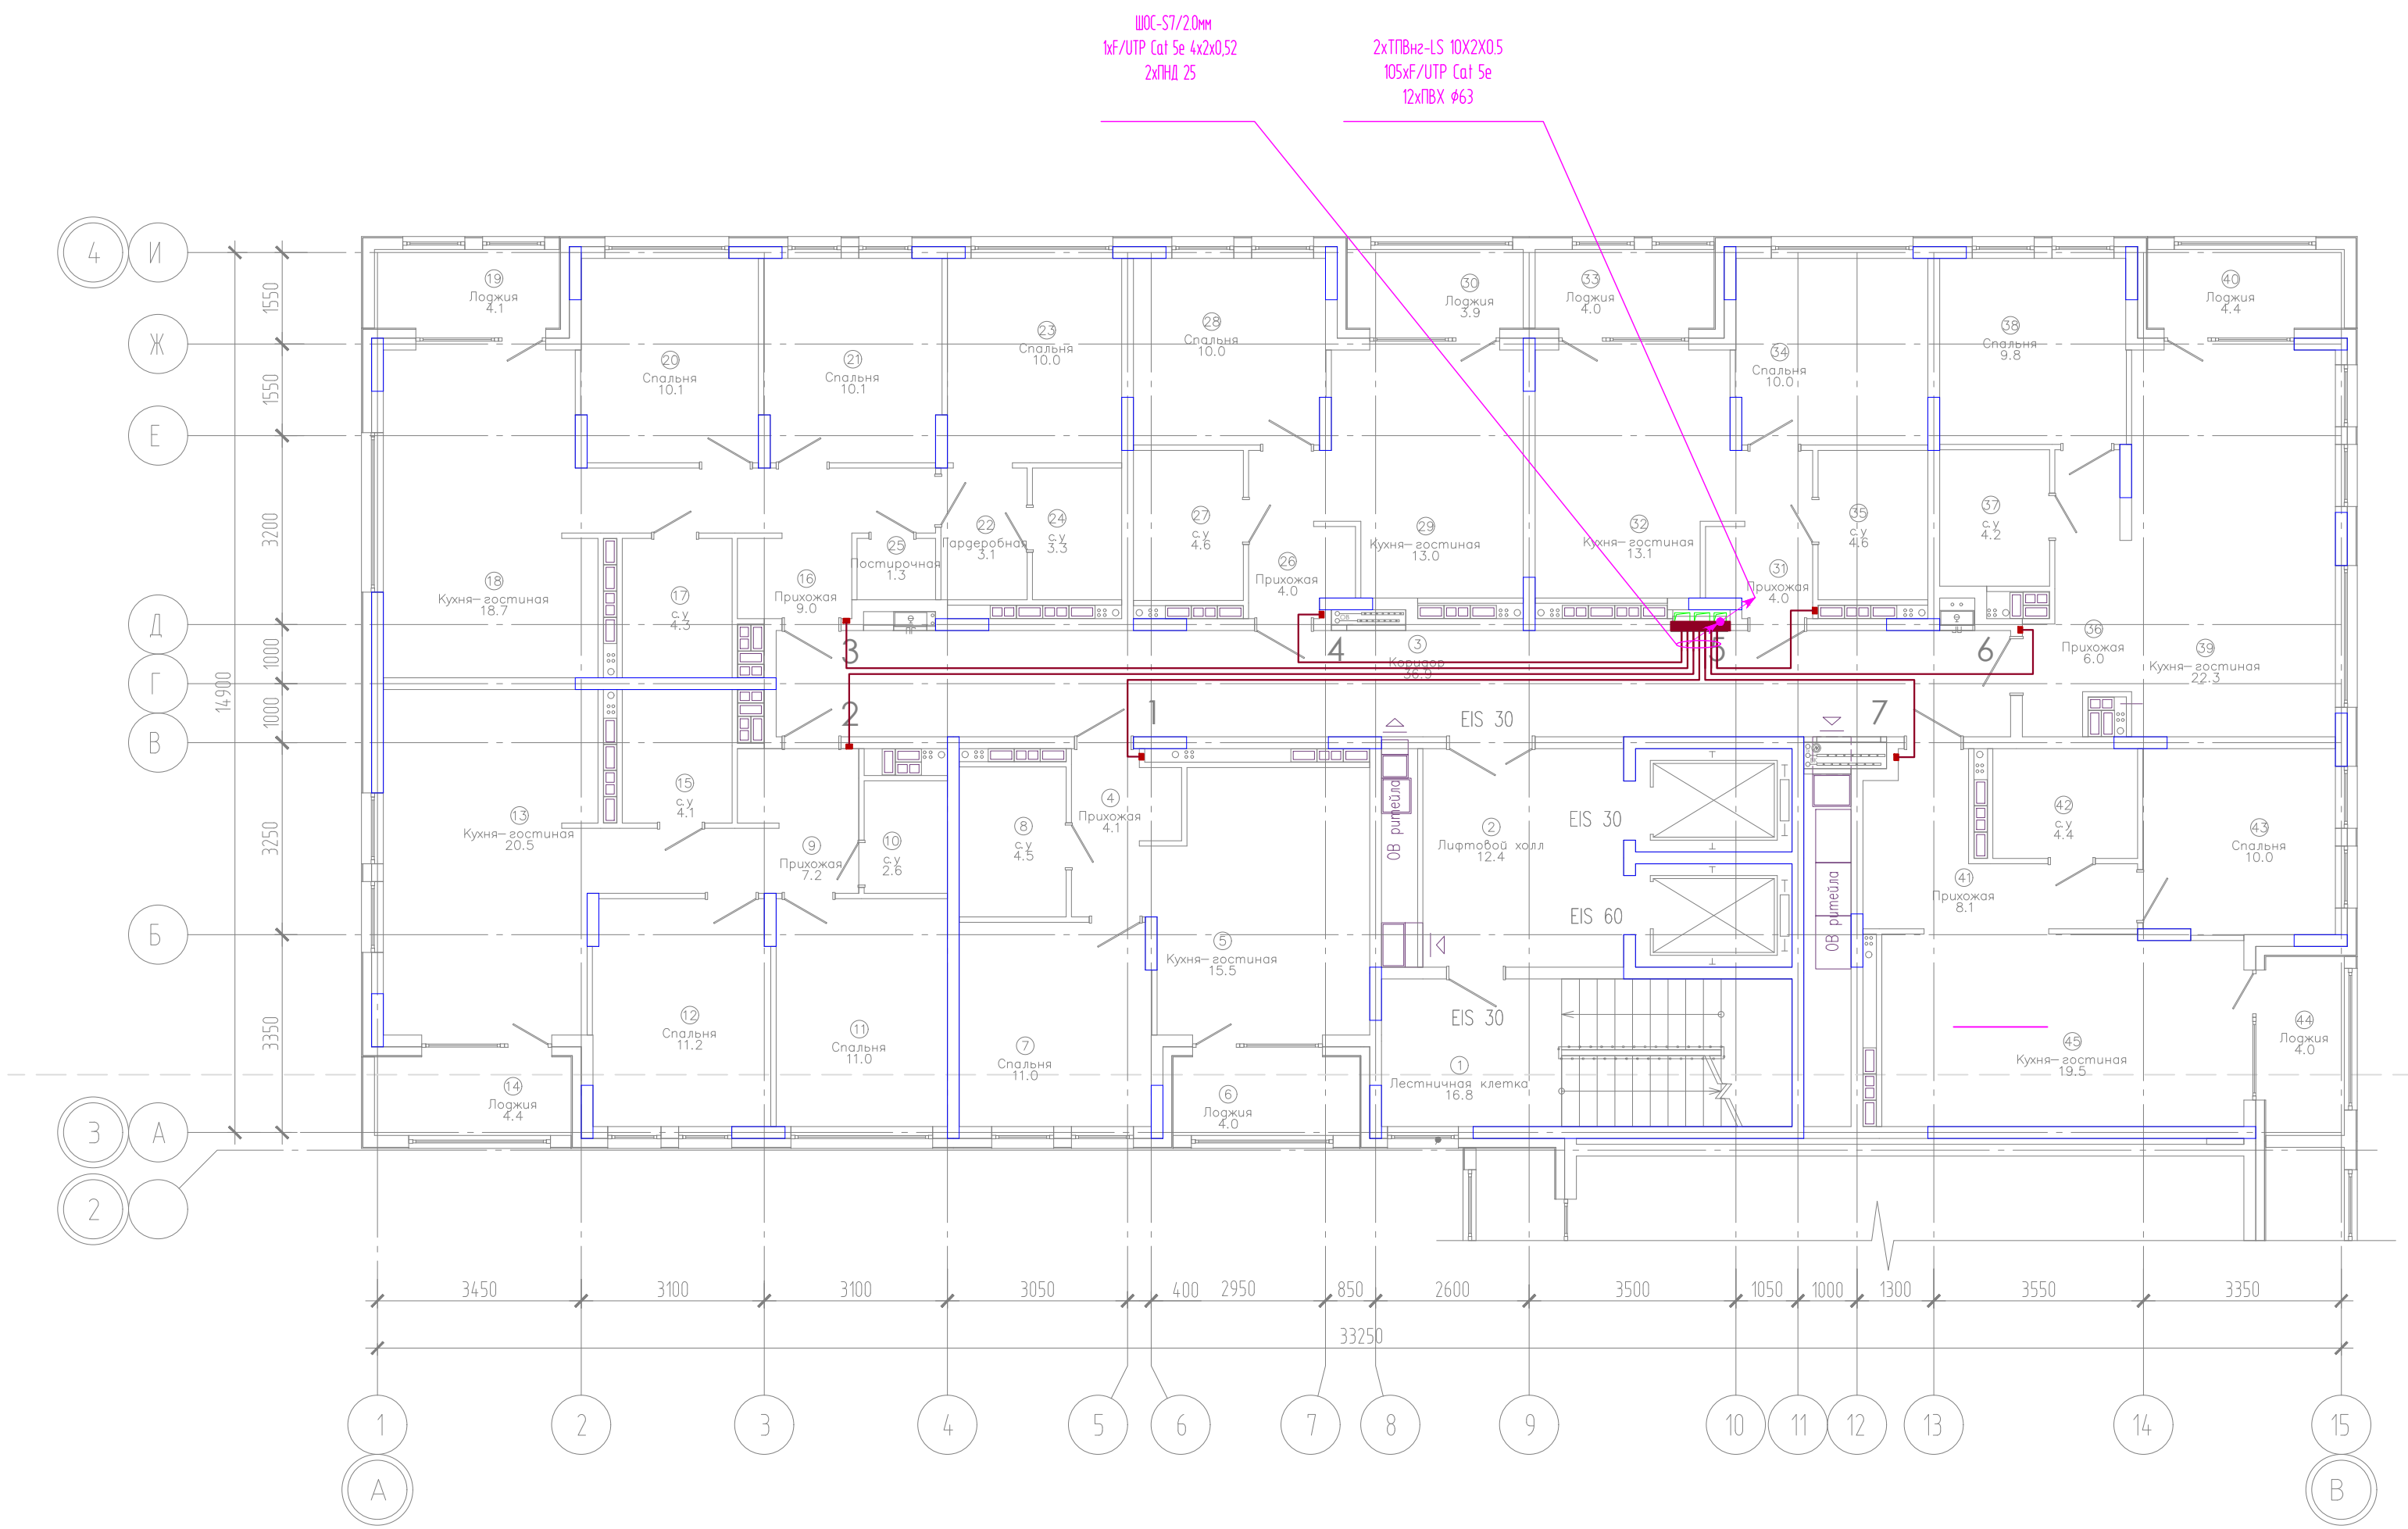


Компоновочная схема

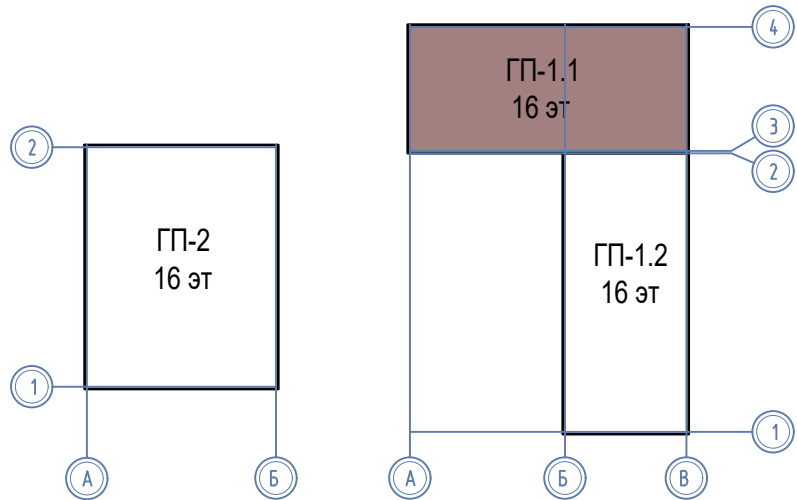


ЭКСПЛИКАЦИЯ ПОМЕЩЕНИЙ			
Номер помещения	Наименование	Площадь, м2	Кат-я пом-я
1	Лестничная клетка	16.8	
2	Лифтовой холл	12.4	
3	Коридор	36.9	
4	Прихожая	4.1	
5	Кухня-гостиная	15.5	
6	Лоджия	4.0	
7	Спальня	11.0	
8	с.у	4.5	
9	Прихожая	7.2	
10	с.у	2.6	
11	Спальня	11.0	
12	Спальня	11.2	
13	Кухня-гостиная	20.5	
14	Лоджия	4.4	
15	с.у	4.1	
16	Прихожая	9.0	
17	с.у	4.3	
18	Кухня-гостиная	18.7	
19	Лоджия	4.1	
20	Спальня	10.1	
21	Спальня	10.1	
22	Гардеробная	3.1	
23	Спальня	10.0	
24	с.у	3.3	
25	Постирочная	1.3	
26	Прихожая	4.0	
27	с.у	4.6	
28	Спальня	10.0	
29	Кухня-гостиная	13.0	
30	Лоджия	3.9	
31	Прихожая	4.0	
32	Кухня-гостиная	13.1	
33	Лоджия	4.0	
34	Спальня	10.0	
35	с.у	4.6	
36	Прихожая	6.0	
37	с.у	4.2	
38	Спальня	9.8	
39	Кухня-гостиная	22.3	
40	Лоджия	4.4	
41	Прихожая	8.1	
42	с.у	4.4	
43	Спальня	10.0	
44	Лоджия	4.0	
45	Кухня-гостиная	19.5	

						08-22-1-СС			
						Жилой комплекс в г. Тюмени в границах ул. Новогодняя – ул. Чайковского – ул. Сосьвинская			
Изм.	Кол. уч.	Лист	№ док.	Подп.	Дата	Блок-секция ГП-1.1	Стадия	Лист	Листов
Разраб.		Власов			08.24		Р	28	
Проверил		Рожнов			08.24				
						Сети домофона. План 4 этажа	ООО «ПРОЕКТ»		
Н.контр.		Жабров			08.24				

Инд. № подл. Подпись и дата
Взам. инд. №

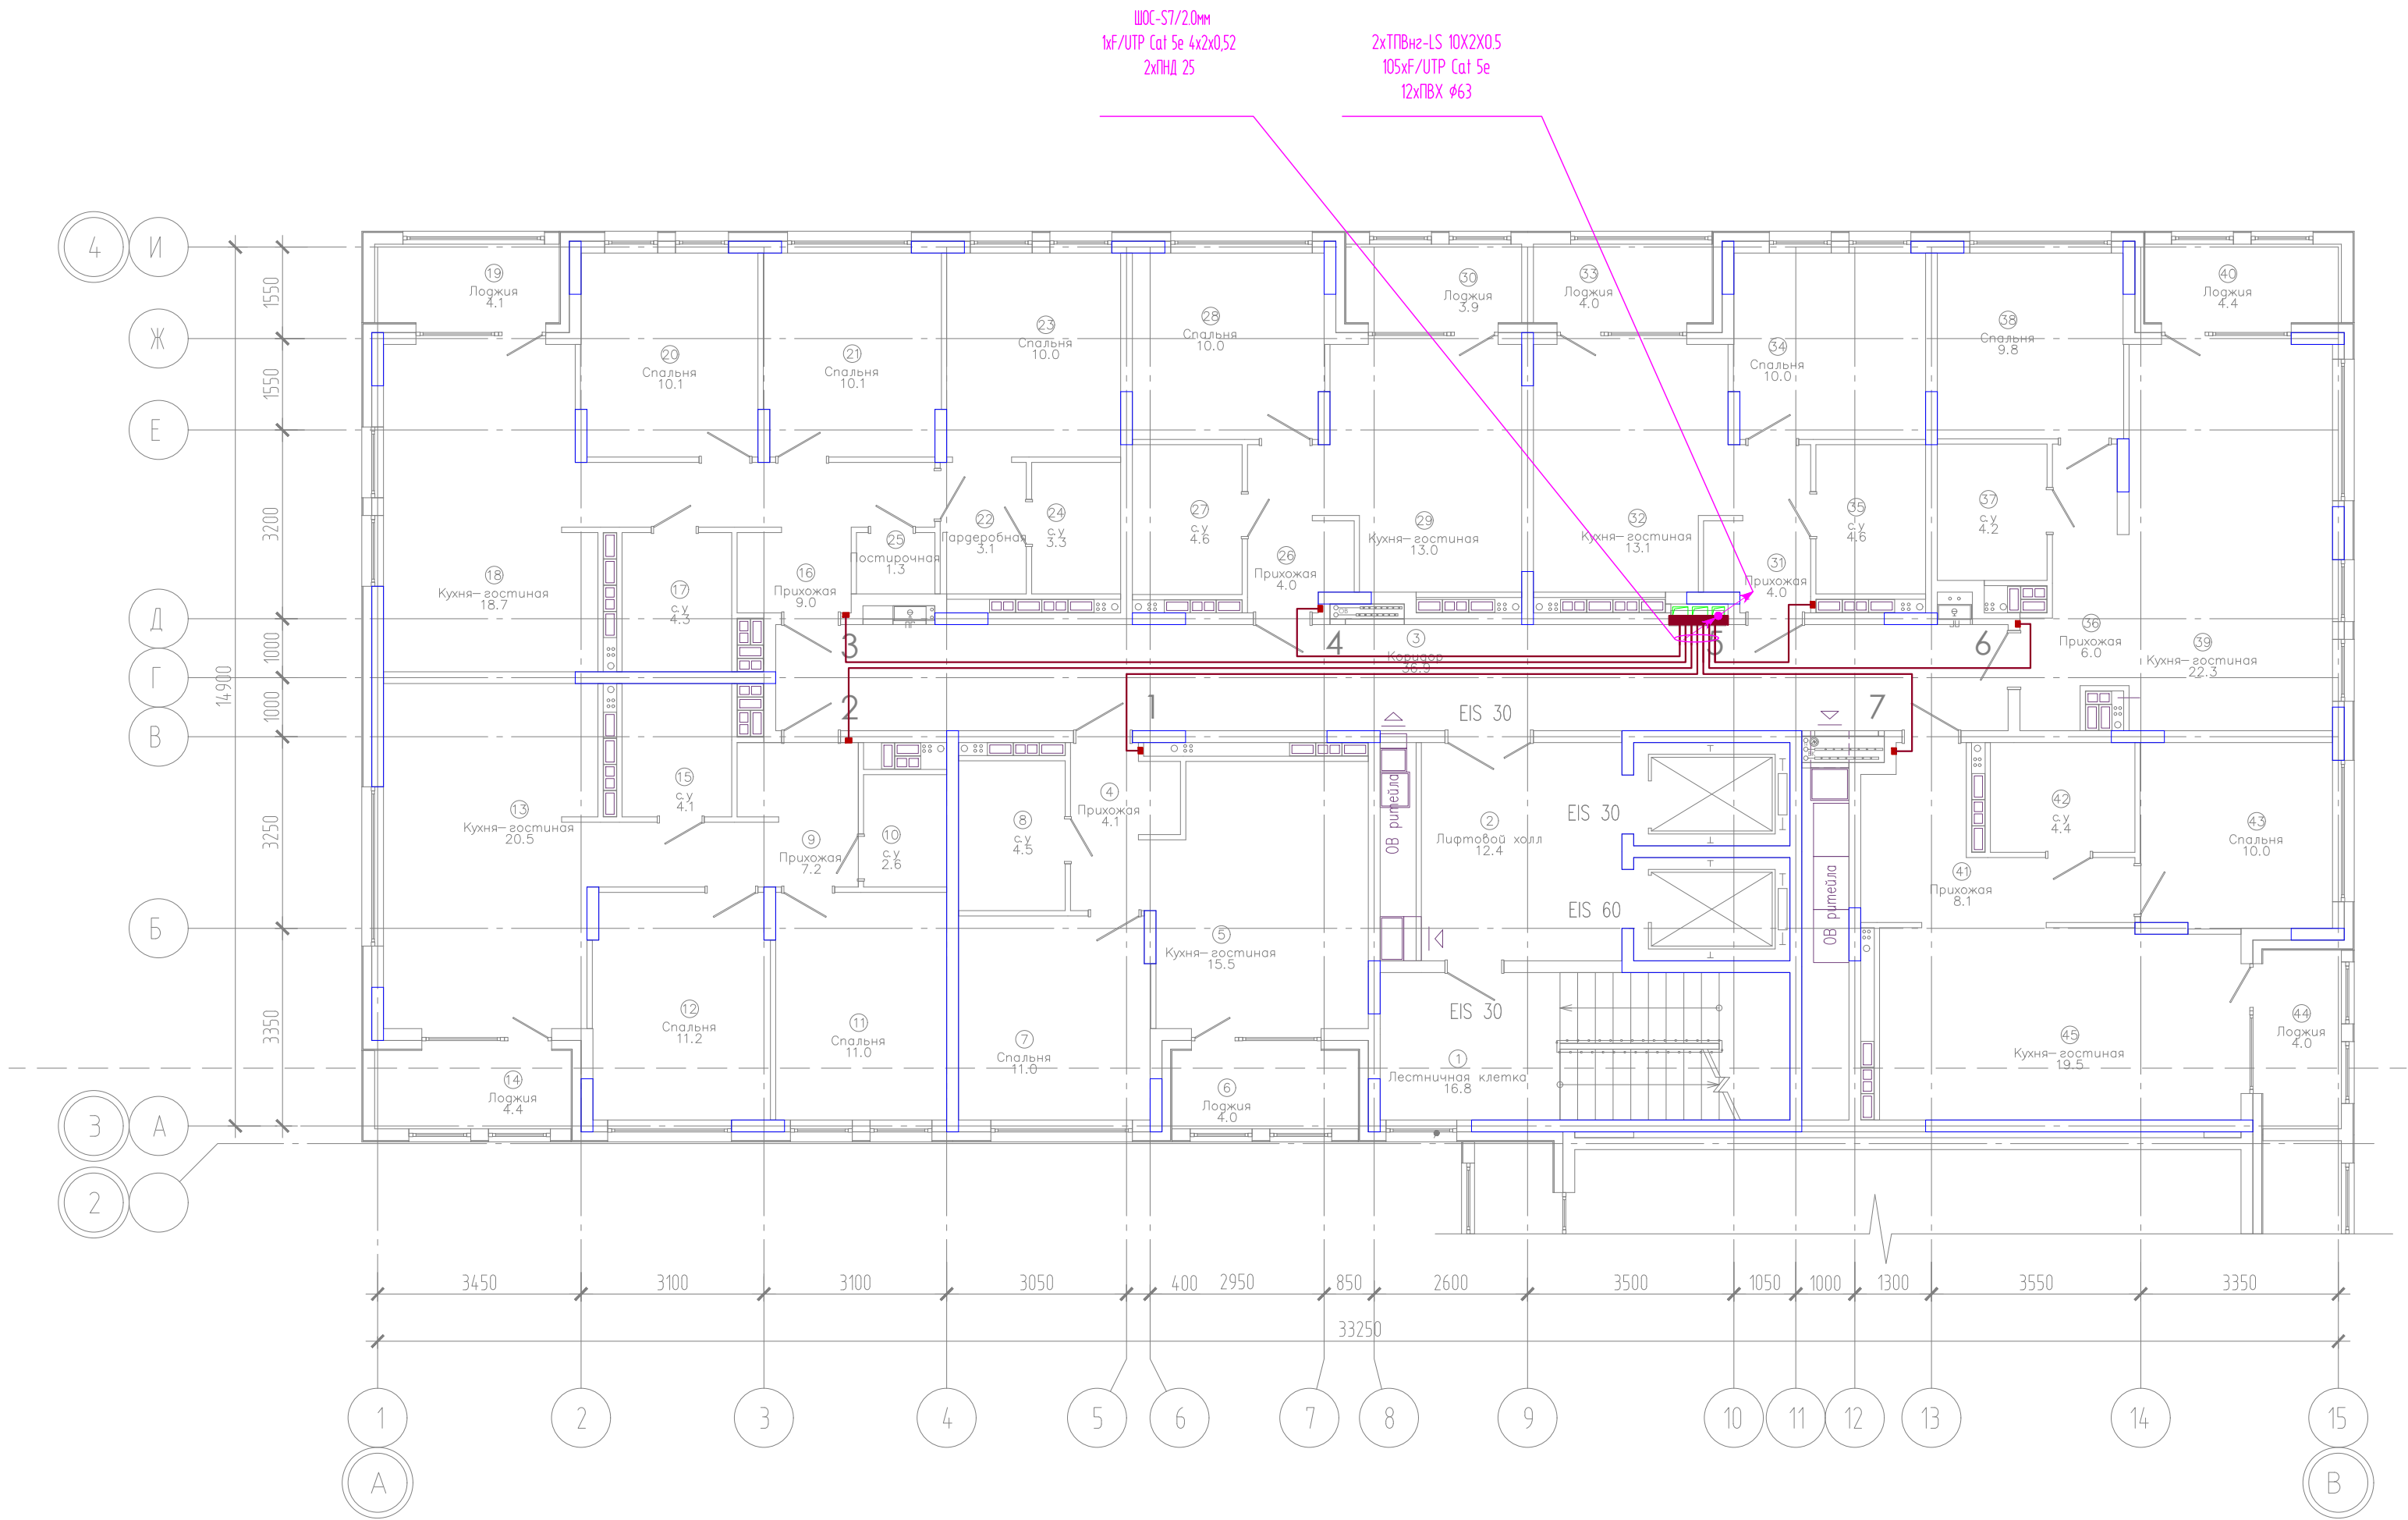


Компоновочная схема

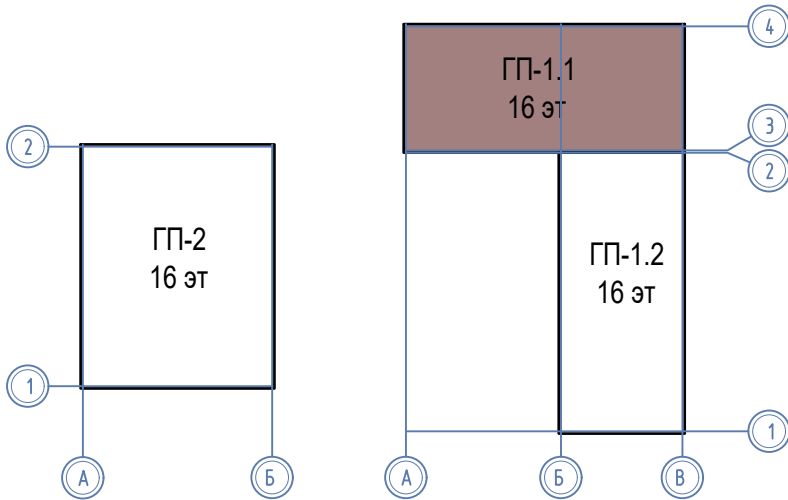


ЭКСПЛИКАЦИЯ ПОМЕЩЕНИЙ			
Номер помещения	Наименование	Площадь, м2	Кат-я пом-я
1	Лестничная клетка	16.8	
2	Лифтовой холл	12.4	
3	Коридор	36.9	
4	Прихожая	4.1	
5	Кухня-гостиная	15.5	
6	Лоджия	4.0	
7	Спальня	11.0	
8	с.у	4.5	
9	Прихожая	7.2	
10	с.у	2.6	
11	Спальня	11.0	
12	Спальня	11.2	
13	Кухня-гостиная	20.5	
14	Лоджия	4.4	
15	с.у	4.1	
16	Прихожая	9.0	
17	с.у	4.3	
18	Кухня-гостиная	18.7	
19	Лоджия	4.1	
20	Спальня	10.1	
21	Спальня	10.1	
22	Гардеробная	3.1	
23	Спальня	10.0	
24	с.у	3.3	
25	Постирочная	1.3	
26	Прихожая	4.0	
27	с.у	4.6	
28	Спальня	10.0	
29	Кухня-гостиная	13.0	
30	Лоджия	3.9	
31	Прихожая	4.0	
32	Кухня-гостиная	13.1	
33	Лоджия	4.0	
34	Спальня	10.0	
35	с.у	4.6	
36	Прихожая	6.0	
37	с.у	4.2	
38	Спальня	9.8	
39	Кухня-гостиная	22.3	
40	Лоджия	4.4	
41	Прихожая	8.1	
42	с.у	4.4	
43	Спальня	10.0	
44	Лоджия	4.0	
45	Кухня-гостиная	19.5	

						08-22-1-СС			
						Жилой комплекс в г. Тюмени в границах ул. Новогодняя - ул. Чайковского - ул. Сосьдинская			
Изм.	Кол. уч.	Лист	№ док.	Подп.	Дата	Блок-секция ГП-1.1	Стадия	Лист	Листов
Разраб.	Власов				08.24		Р	29	
Проверил	Рожнов				08.24	Сети домофона. План 5 этажа	ООО «ПРОЕКТ»		
Н.контроль	Жабрев				08.24				

Инд. № подл. Подпись и дата
Взам. инв. №

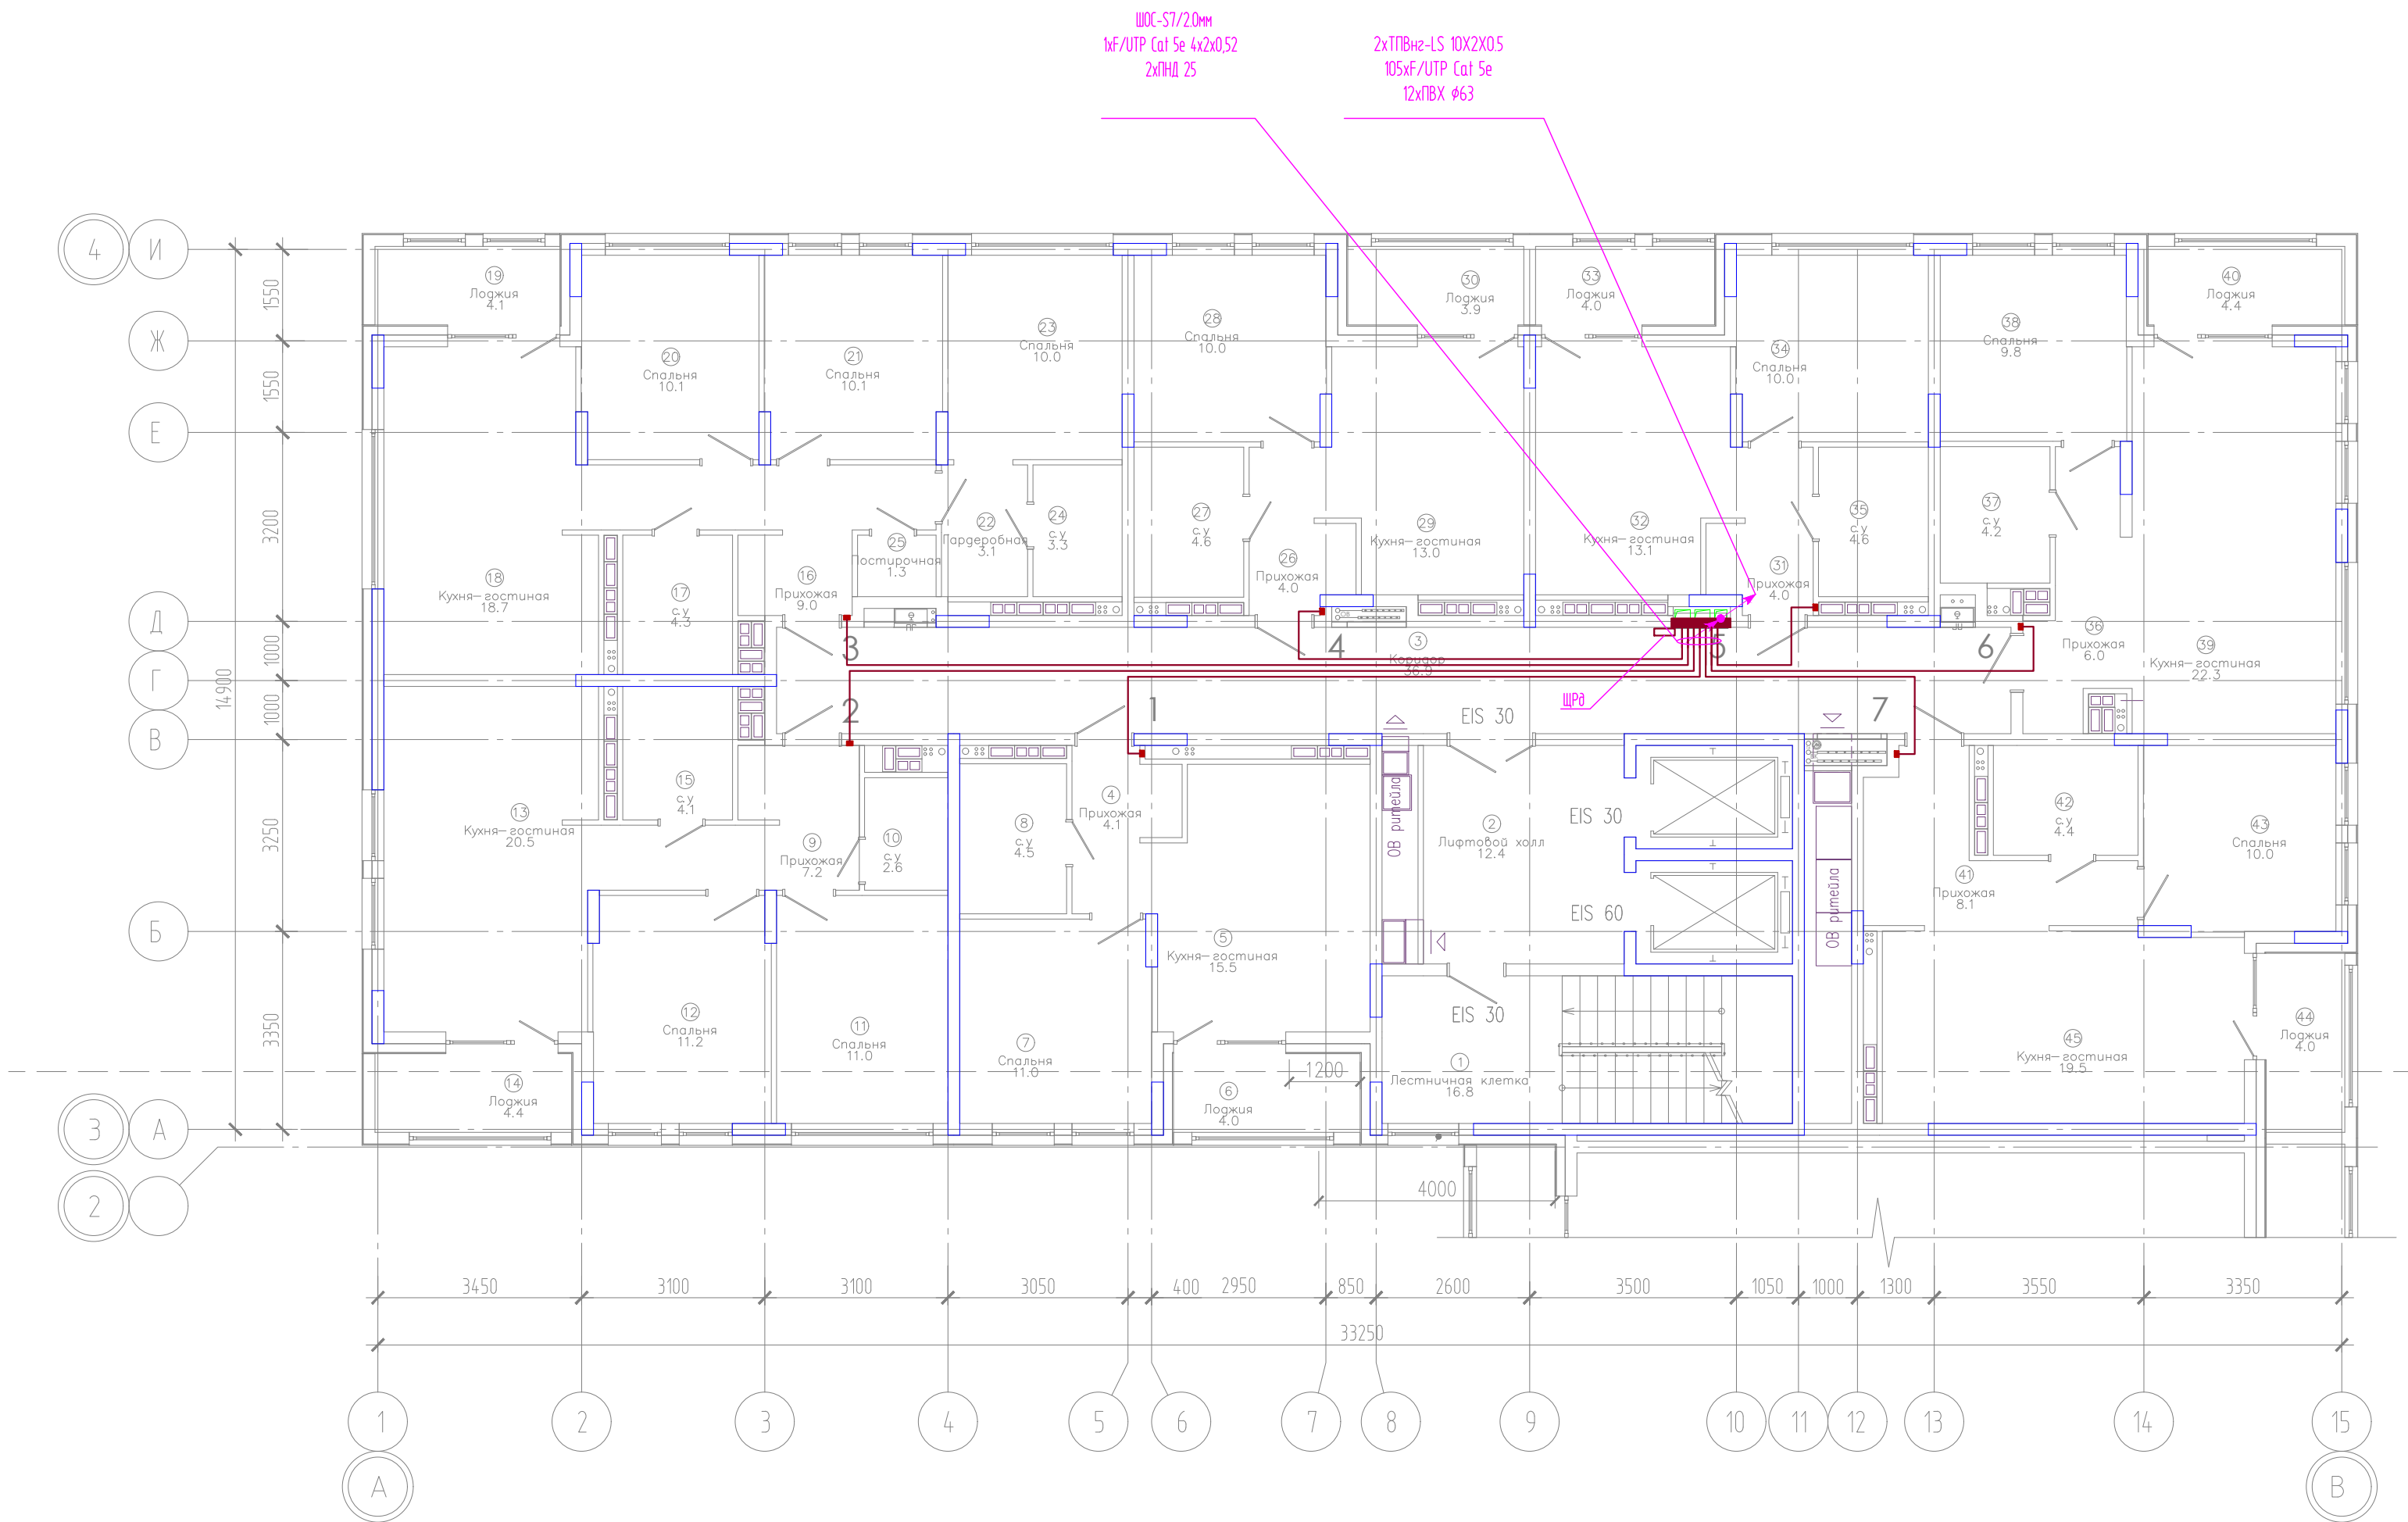


Компоновочная схема

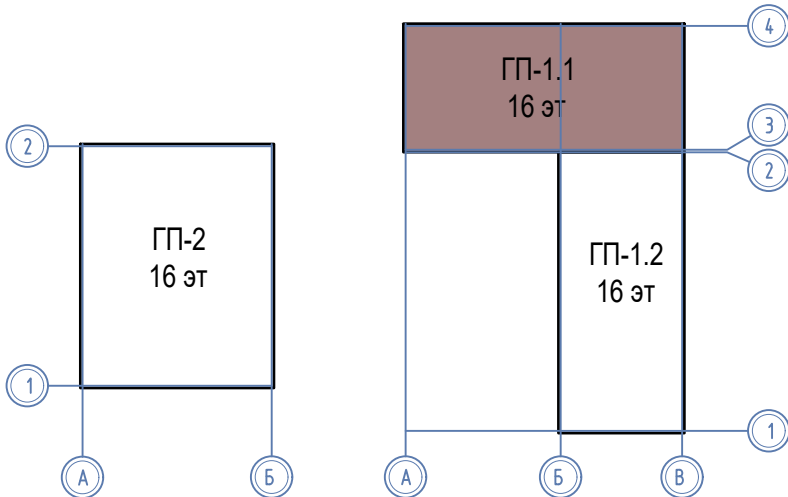


ЭКСПЛИКАЦИЯ ПОМЕЩЕНИЙ			
Номер помещения	Наименование	Площадь, м2	Кат-я пом-я
1	Лестничная клетка	16.8	
2	Лифтовой холл	12.4	
3	Коридор	36.9	
4	Прихожая	4.1	
5	Кухня-гостиная	15.5	
6	Лоджия	4.0	
7	Спальня	11.0	
8	с.у	4.5	
9	Прихожая	7.2	
10	с.у	2.6	
11	Спальня	11.0	
12	Спальня	11.2	
13	Кухня-гостиная	20.5	
14	Лоджия	4.4	
15	с.у	4.1	
16	Прихожая	9.0	
17	с.у	4.3	
18	Кухня-гостиная	18.7	
19	Лоджия	4.1	
20	Спальня	10.1	
21	Спальня	10.1	
22	Гардеробная	3.1	
23	Спальня	10.0	
24	с.у	3.3	
25	Постирочная	1.3	
26	Прихожая	4.0	
27	с.у	4.6	
28	Спальня	10.0	
29	Кухня-гостиная	13.0	
30	Лоджия	3.9	
31	Прихожая	4.0	
32	Кухня-гостиная	13.1	
33	Лоджия	4.0	
34	Спальня	10.0	
35	с.у	4.6	
36	Прихожая	6.0	
37	с.у	4.2	
38	Спальня	9.8	
39	Кухня-гостиная	22.3	
40	Лоджия	4.4	
41	Прихожая	8.1	
42	с.у	4.4	
43	Спальня	10.0	
44	Лоджия	4.0	
45	Кухня-гостиная	19.5	

						08-22-1-СС			
						Жилой комплекс в г. Тюмени в границах ул. Новогодняя - ул. Чайковского - ул. Сосыдинская			
Изм.	Кол. уч.	Лист	№ док.	Подп.	Дата	Блок-секция ГП-1.1	Стадия	Лист	Листов
Разраб.	Власов			Рожнов	08.24		Р	31	
Проверил						Сети домофона. План 7,8,11,12,15,16 этажей	ООО «ПРОЕКТ»		
Н.контроль	Жадрев				08.24				

ЭКСПЛИКАЦИЯ ПОМЕЩЕНИЙ			
Номер помещения	Наименование	Площадь, м2	Кат-я пом-я
1	Лестничная клетка	17.1	

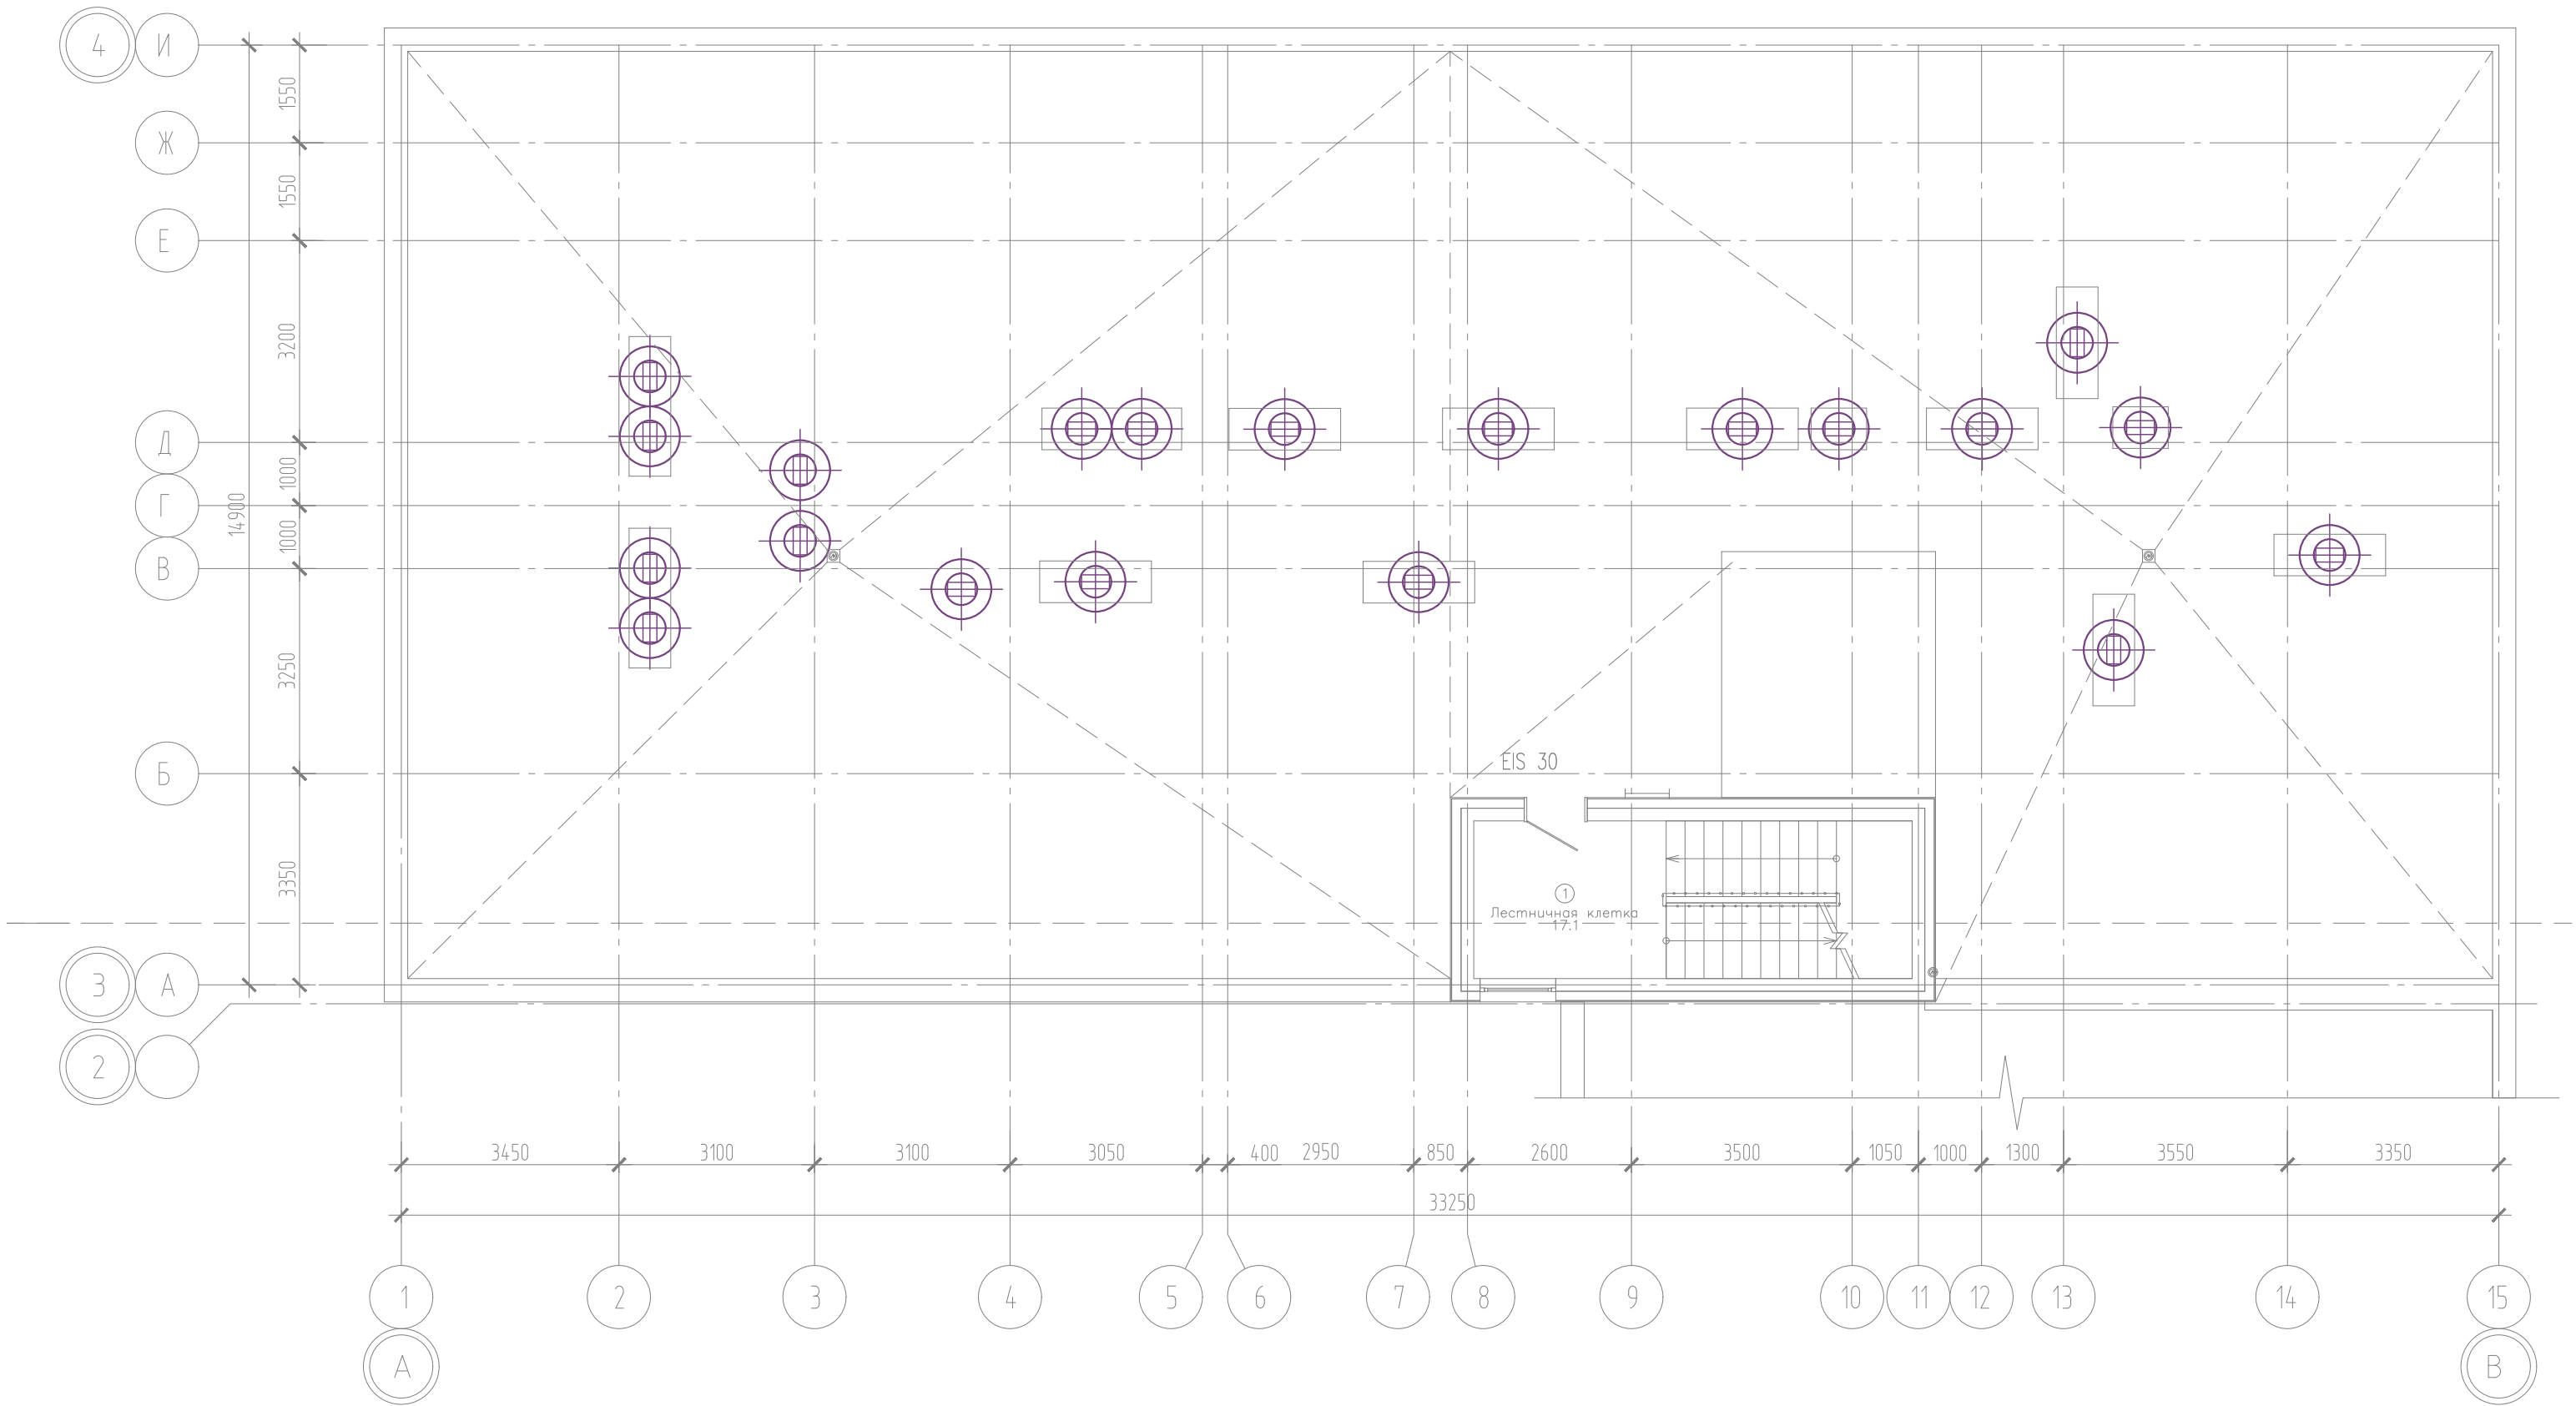


Компоновочная схема

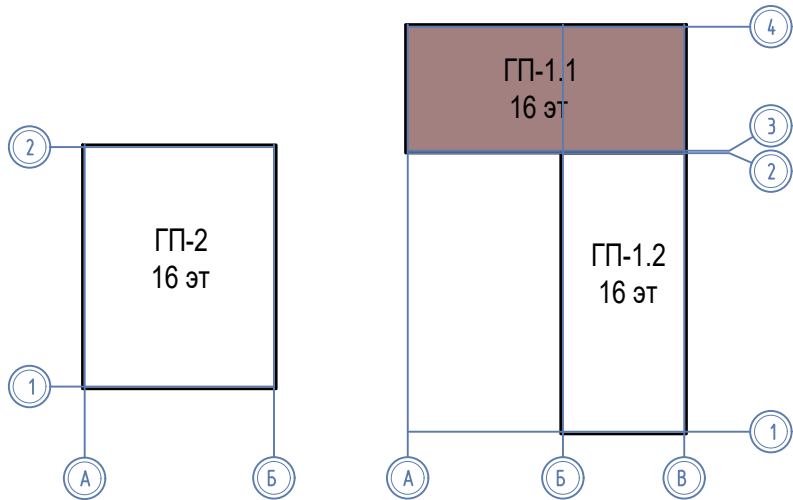


						08-22-1-СС			
						Жилой комплекс в г. Тюмени в границах ул. Новогодняя – ул. Чайковского – ул. Сосьвинская			
Изм.	Кол. уч.	Лист	И док.	Подп.	Дата	Блок–секция ГП–1.1	Стадия	Лист	Листов
Разраб.	Власов				08.24		Р	32	
Проверил	Рожнов				08.24				
						Сети домофона. План кровли	ООО «ПРОЕКТ»		
И контроль	Жабров				08.24				

Ид. №, № подл., Подпись и дата, Взам инд. №

ЭКСПЛИКАЦИЯ ПОМЕЩЕНИЙ			
Номер помещения	Наименование	Площадь, м2	Кот-я пом-я
1	Тамбур	6.6	
2	Вестибюль (тамбур-шлюз)	49.0	
3	Лестничная клетка	9.4	
4	Тамбур	5.8	
5	Колясочная	22.1	
6	К.у.и.	2.8	Д
7	Нежилое помещение	91.4	
8	Нежилое помещение	85.9	
9	Нежилое помещение	58.7	
10	Нежилое помещение	68.8	
11	Лестничная клетка	3.4	

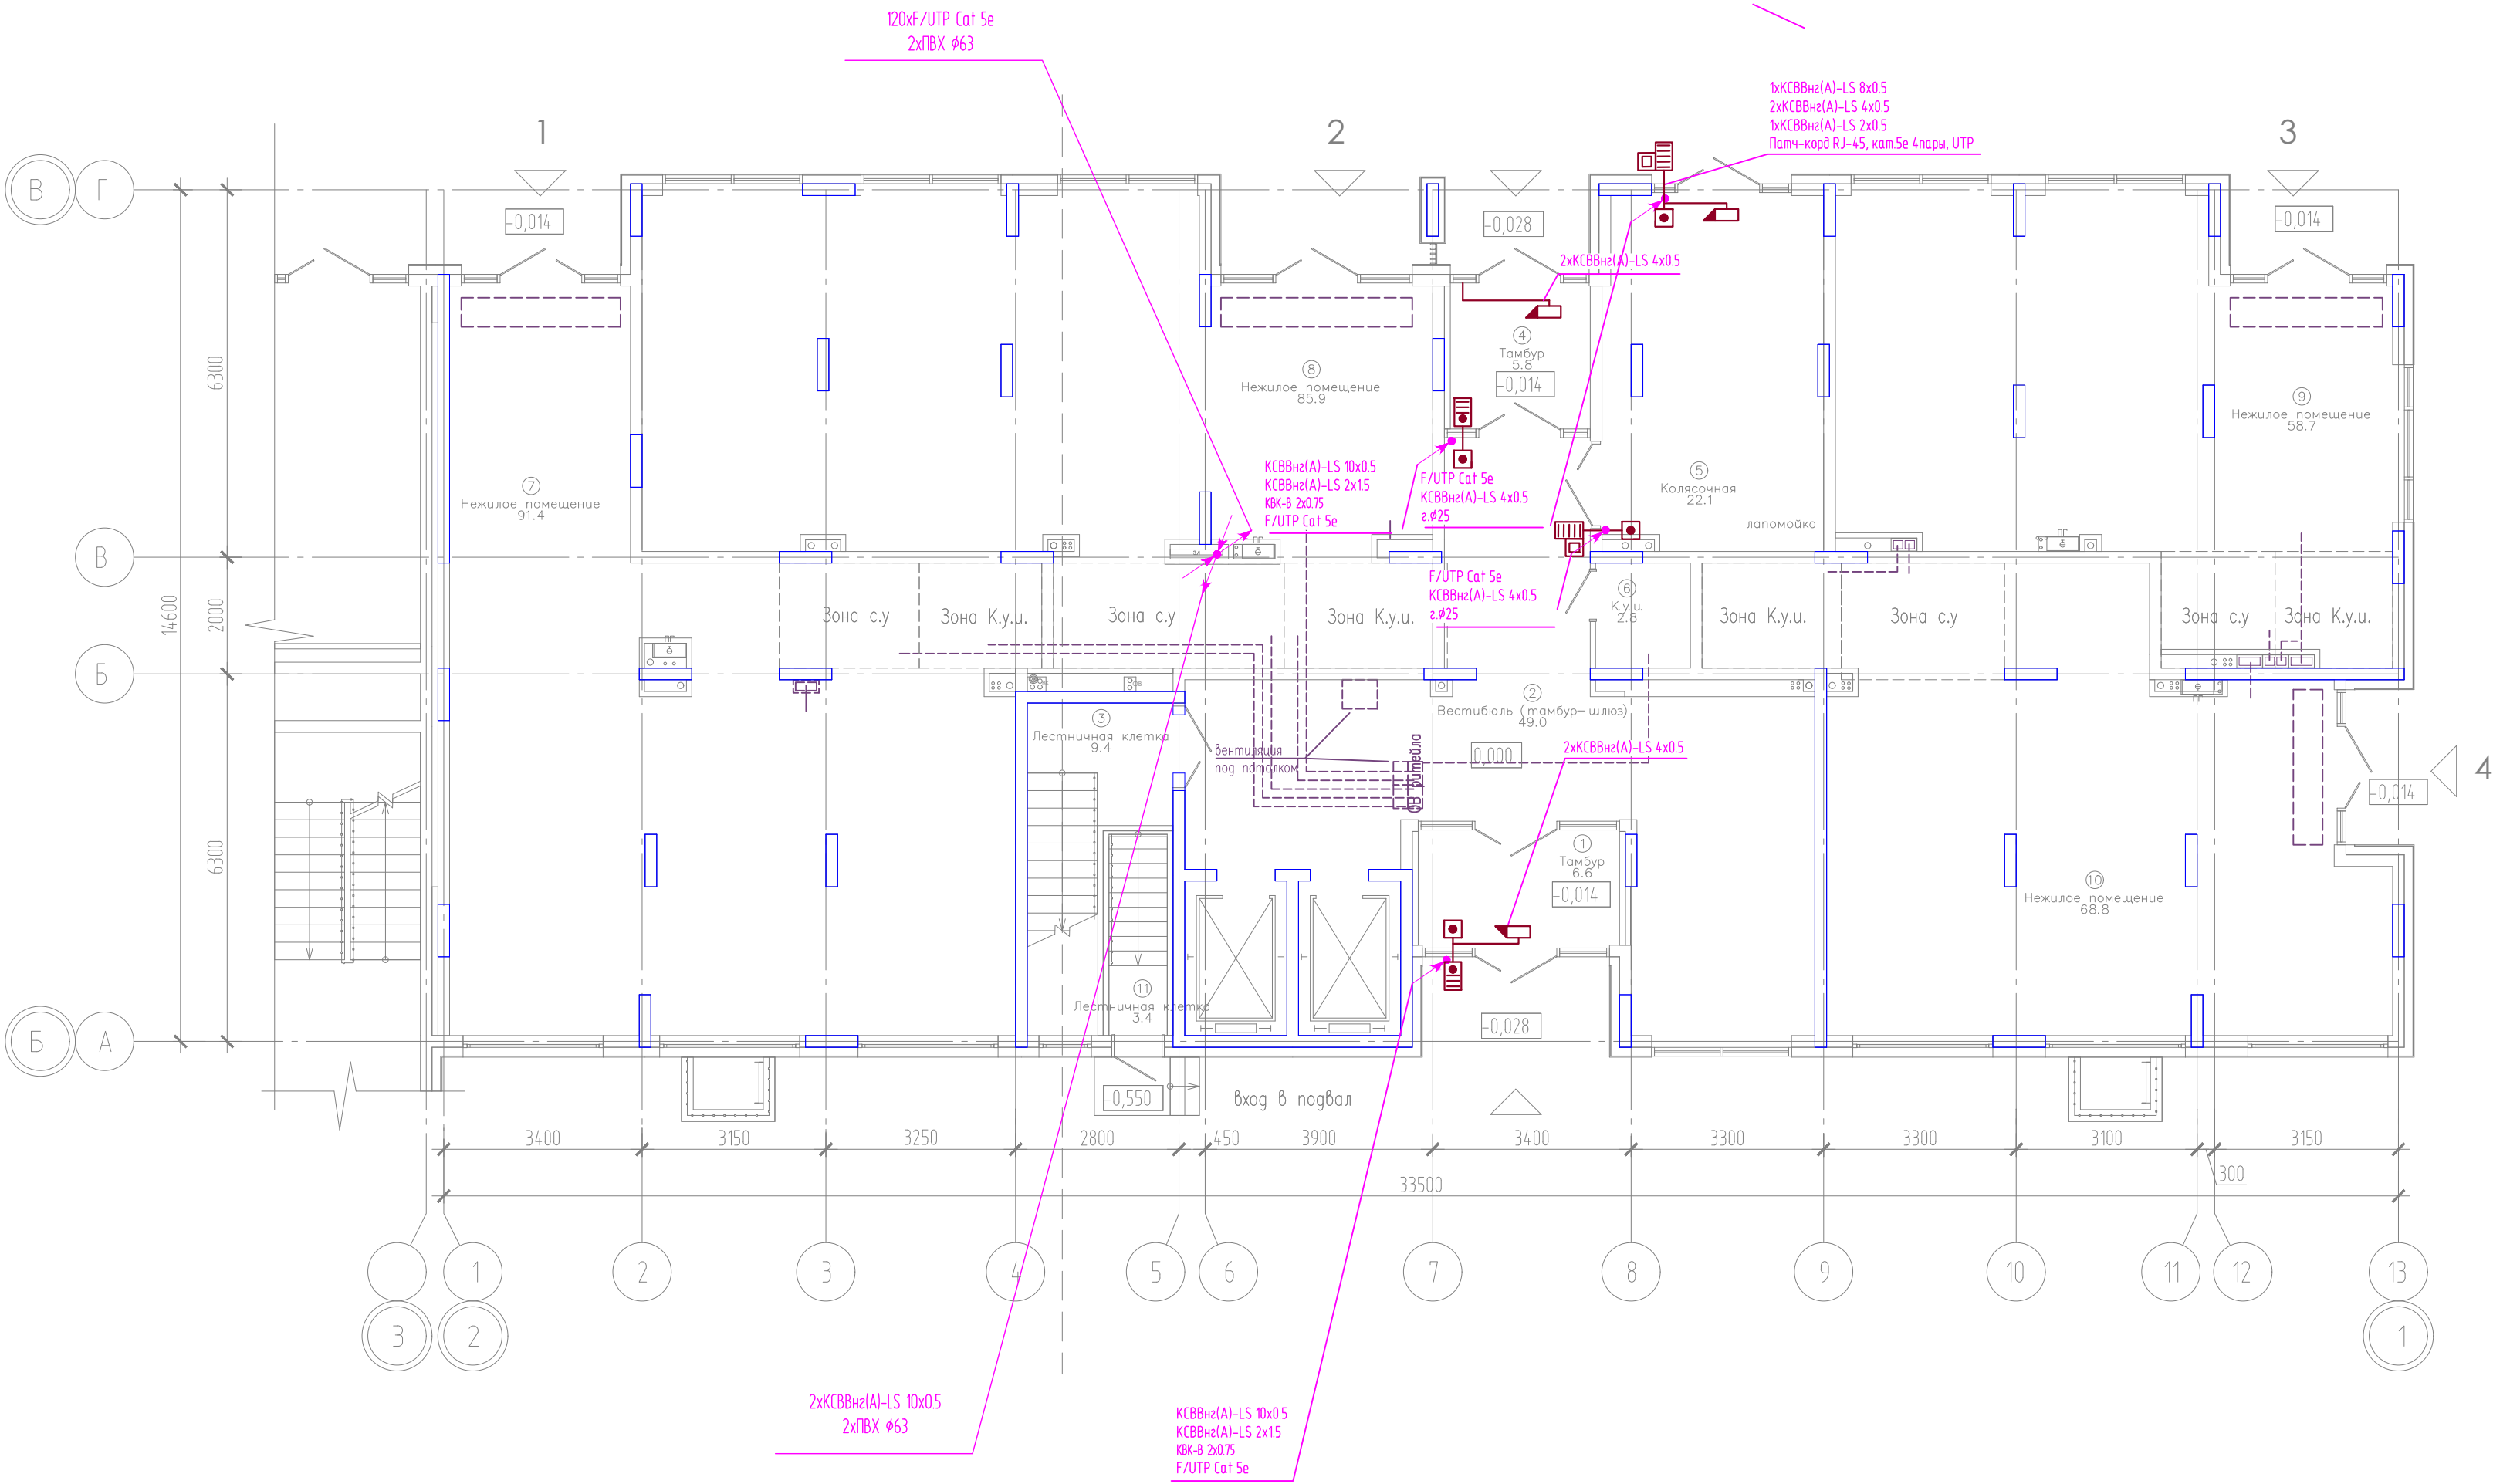


Компоновочная схема

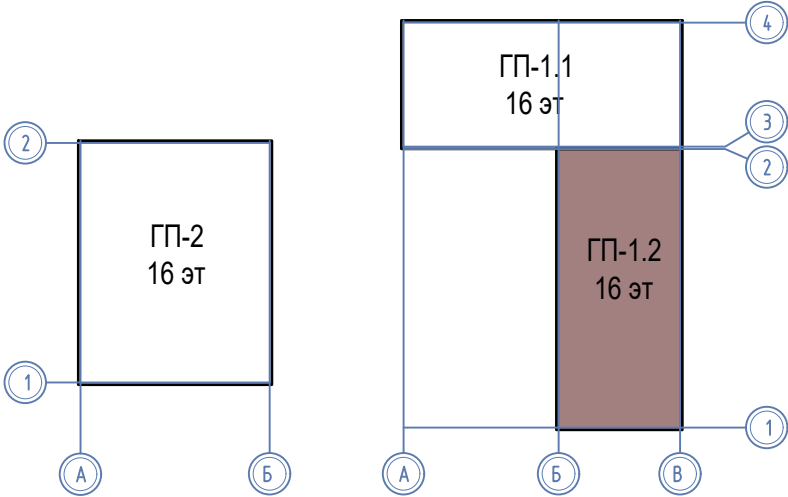


						08-22-1-СС			
						Жилой комплекс в г. Тюмени в границах ул. Новогодняя – ул. Чайковского – ул. Сосьвинская			
Изм.	Кол. уч.	Лист	Н док.	Подп.	Дата	Блок-секция ГП-1.2	Стадия	Лист	Листов
Разработчик	Власов				08.24		Р	34	
Проверил	Рожнов				08.24	Сети домофона. План 1 этажа	ООО «ПРОЕКТ»		
Исполнитель	Жабрев				08.24				

И-№. N° подл. Подпись и дата. Взам. ин-б. N°

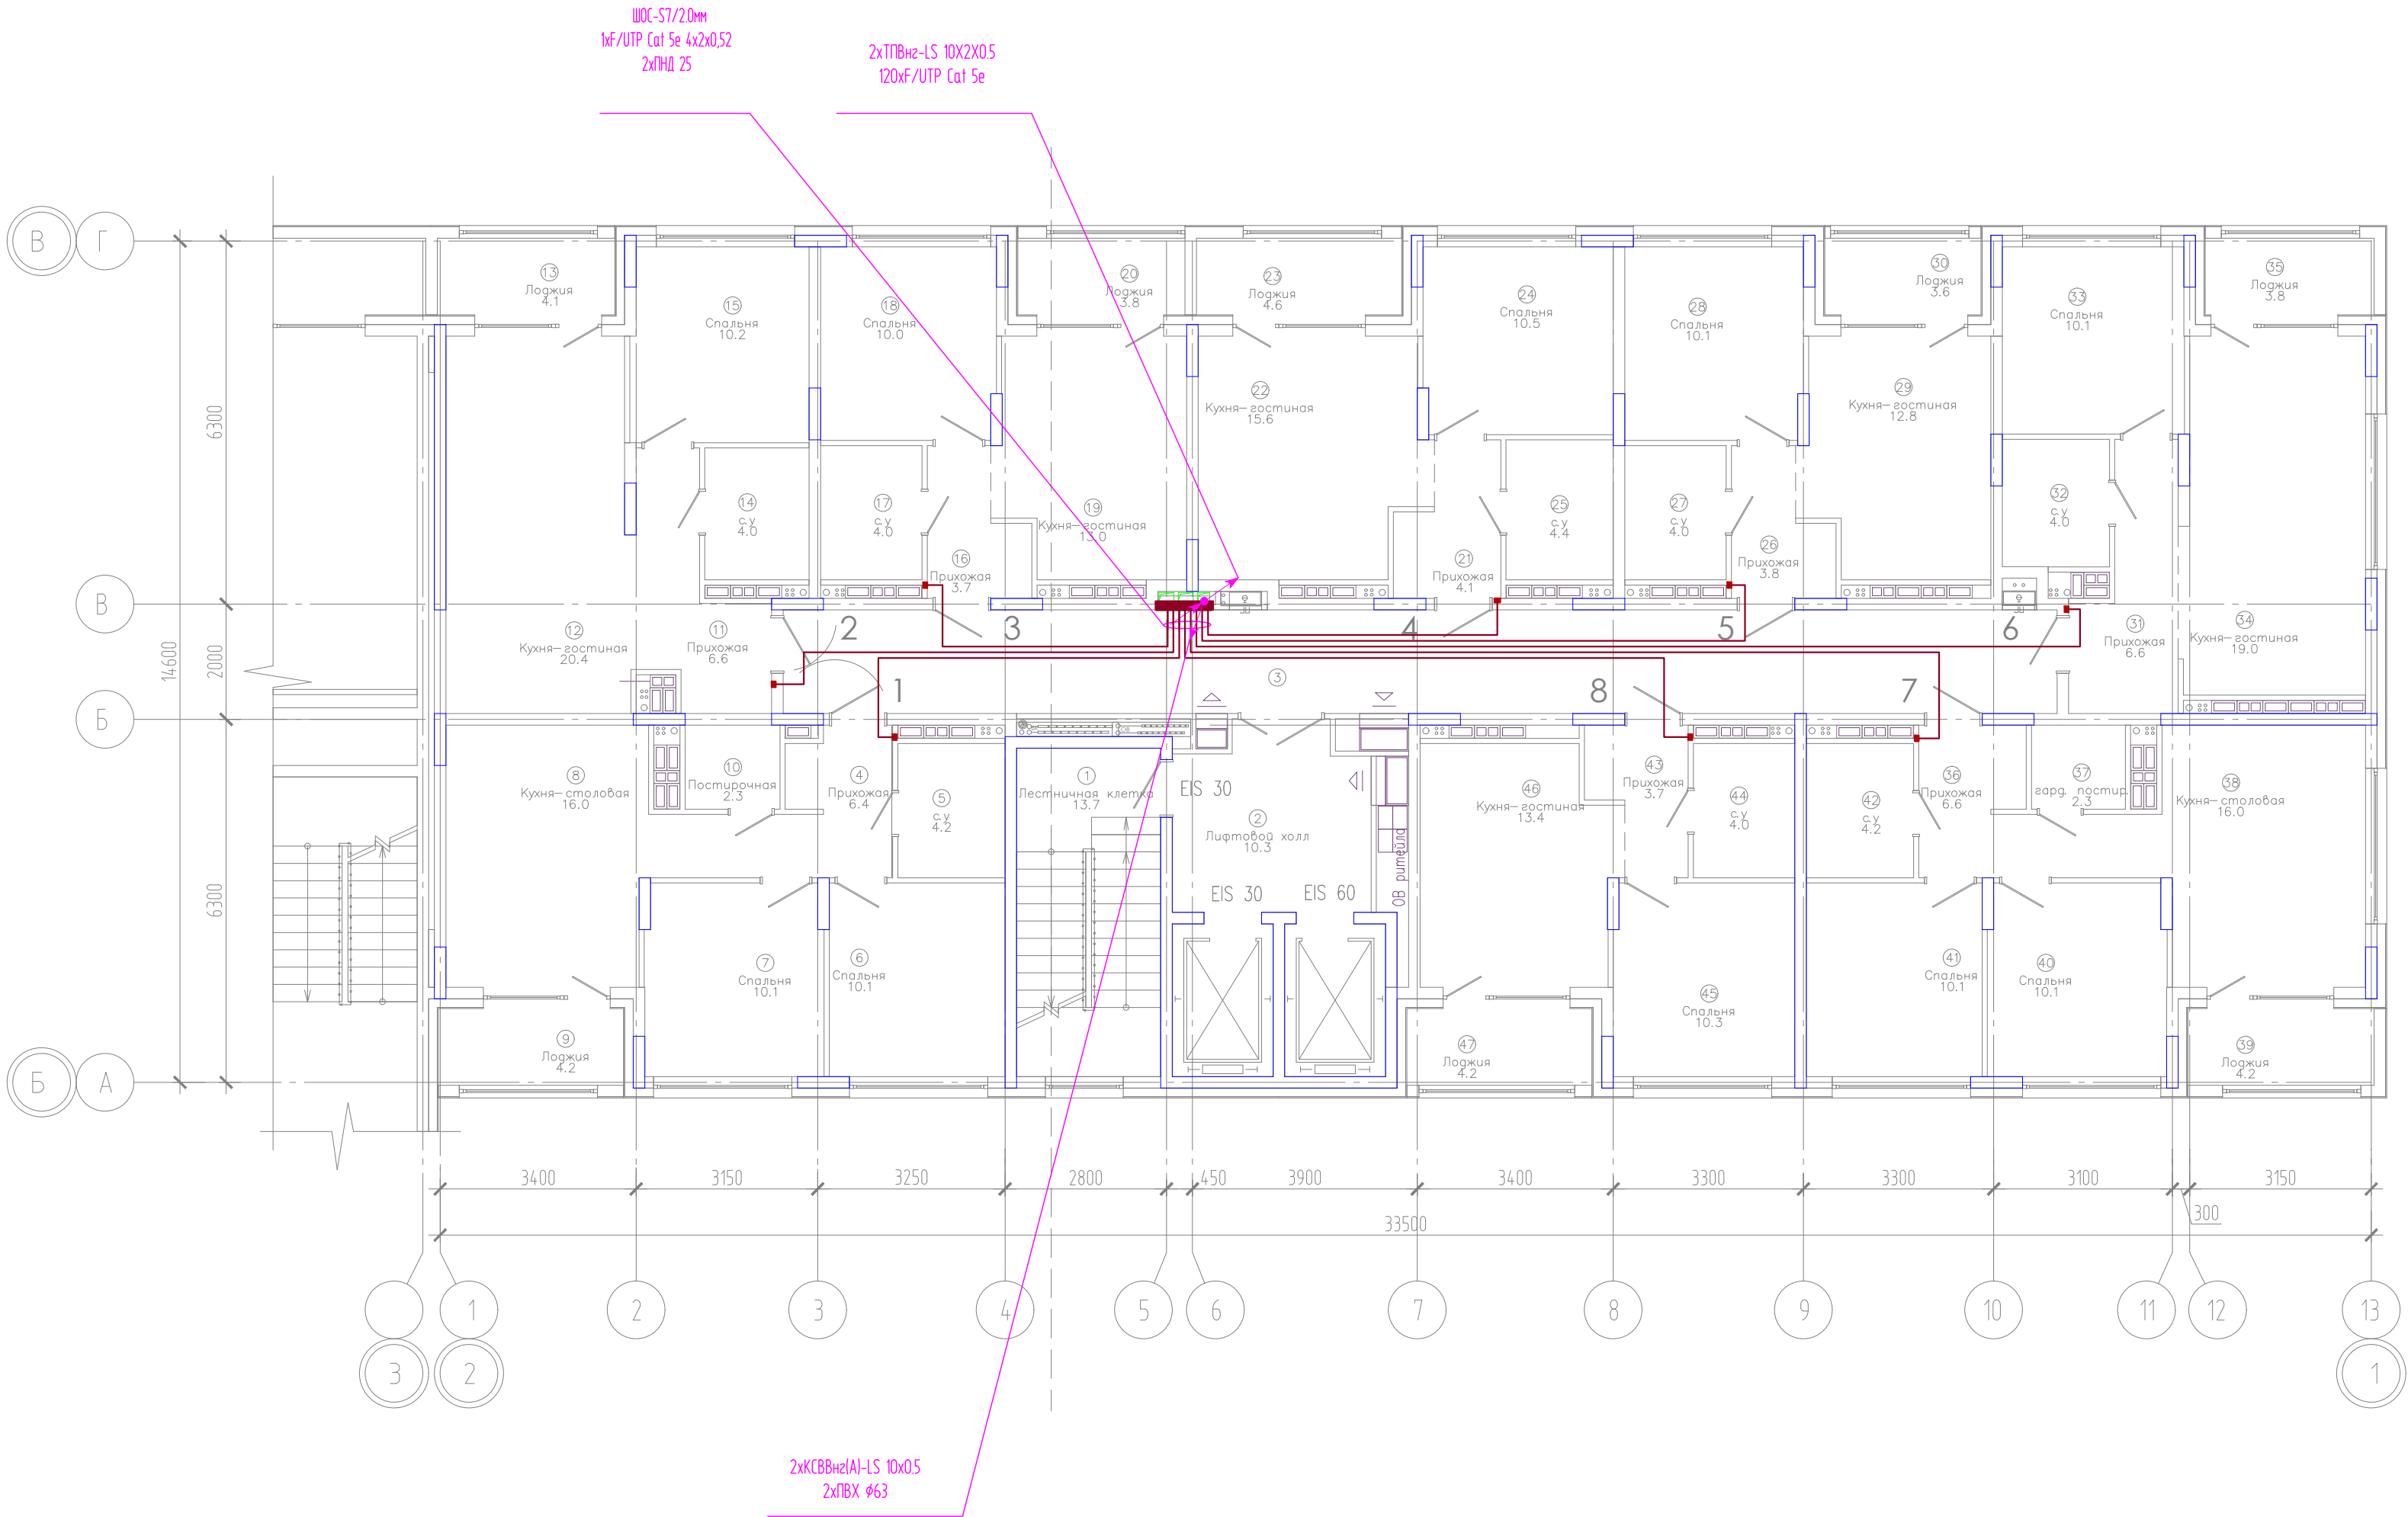


Компоновочная схема

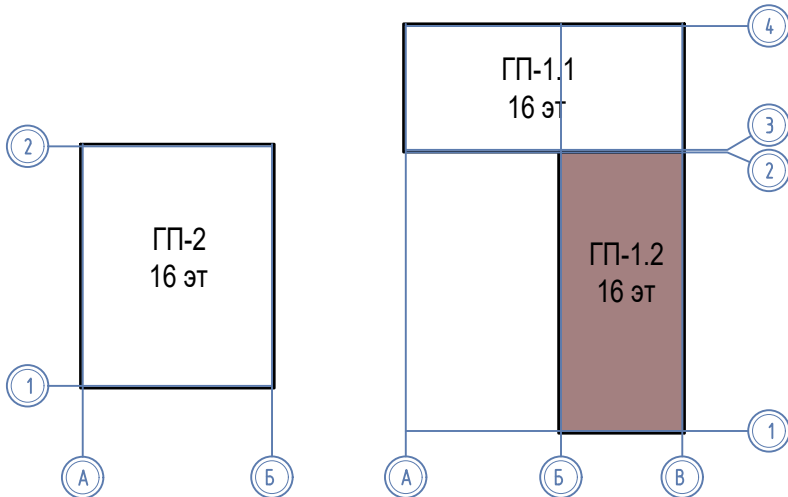


ЭКСПЛИКАЦИЯ ПОМЕЩЕНИЙ			
Номер помещения	Наименование	Площадь, м2	Кат-я пом-я
1	Лестничная клетка	13.7	
2	Лифтовой холл	10.3	
3	Коридор	39.1	
4	Прихожая	6.4	
5	с.у	4.2	
6	Спальня	10.1	
7	Спальня	10.1	
8	Кухня-столовая	16.0	
9	Лоджия	4.2	
10	Постирочная	2.3	
11	Прихожая	6.6	
12	Кухня-гостиная	20.4	
13	Лоджия	4.1	
14	с.у	4.0	
15	Спальня	10.2	
16	Прихожая	3.7	
17	с.у	4.0	
18	Спальня	10.0	
19	Кухня-гостиная	13.0	
20	Лоджия	3.8	
21	Прихожая	4.1	
22	Кухня-гостиная	15.6	
23	Лоджия	4.6	
24	Спальня	10.5	
25	с.у	4.4	
26	Прихожая	3.8	
27	с.у	4.0	
28	Спальня	10.1	
29	Кухня-гостиная	12.8	
30	Лоджия	3.6	
31	Прихожая	6.6	
32	с.у	4.0	
33	Спальня	10.1	
34	Кухня-гостиная	19.0	
35	Лоджия	3.8	
36	Прихожая	6.6	
37	гард. постир.	2.3	
38	Кухня-столовая	16.0	
39	Лоджия	4.2	
40	Спальня	10.1	
41	Спальня	10.1	
42	с.у	4.2	
43	Прихожая	3.7	
44	с.у	4.0	
45	Спальня	10.3	
46	Кухня-гостиная	13.4	
47	Лоджия	4.2	

						08-22-1-СС			
						Жилой комплекс в г. Тюмени в границах ул. Новогодняя - ул. Чайкобского - ул. Сосьбинская			
Изм.	Кол. уч.	Лист	N док.	Подп.	Дата	Блок-секция ГП-1.2	Стадия	Лист	Листов
Разраб.	Власов				08.24		Р	35	
Проверил	Рожнов				08.24	Сети домофона. План 2,3 этажей	ООО «ПРОЕКТ»		
Н.контроль	Жабрев				08.24				

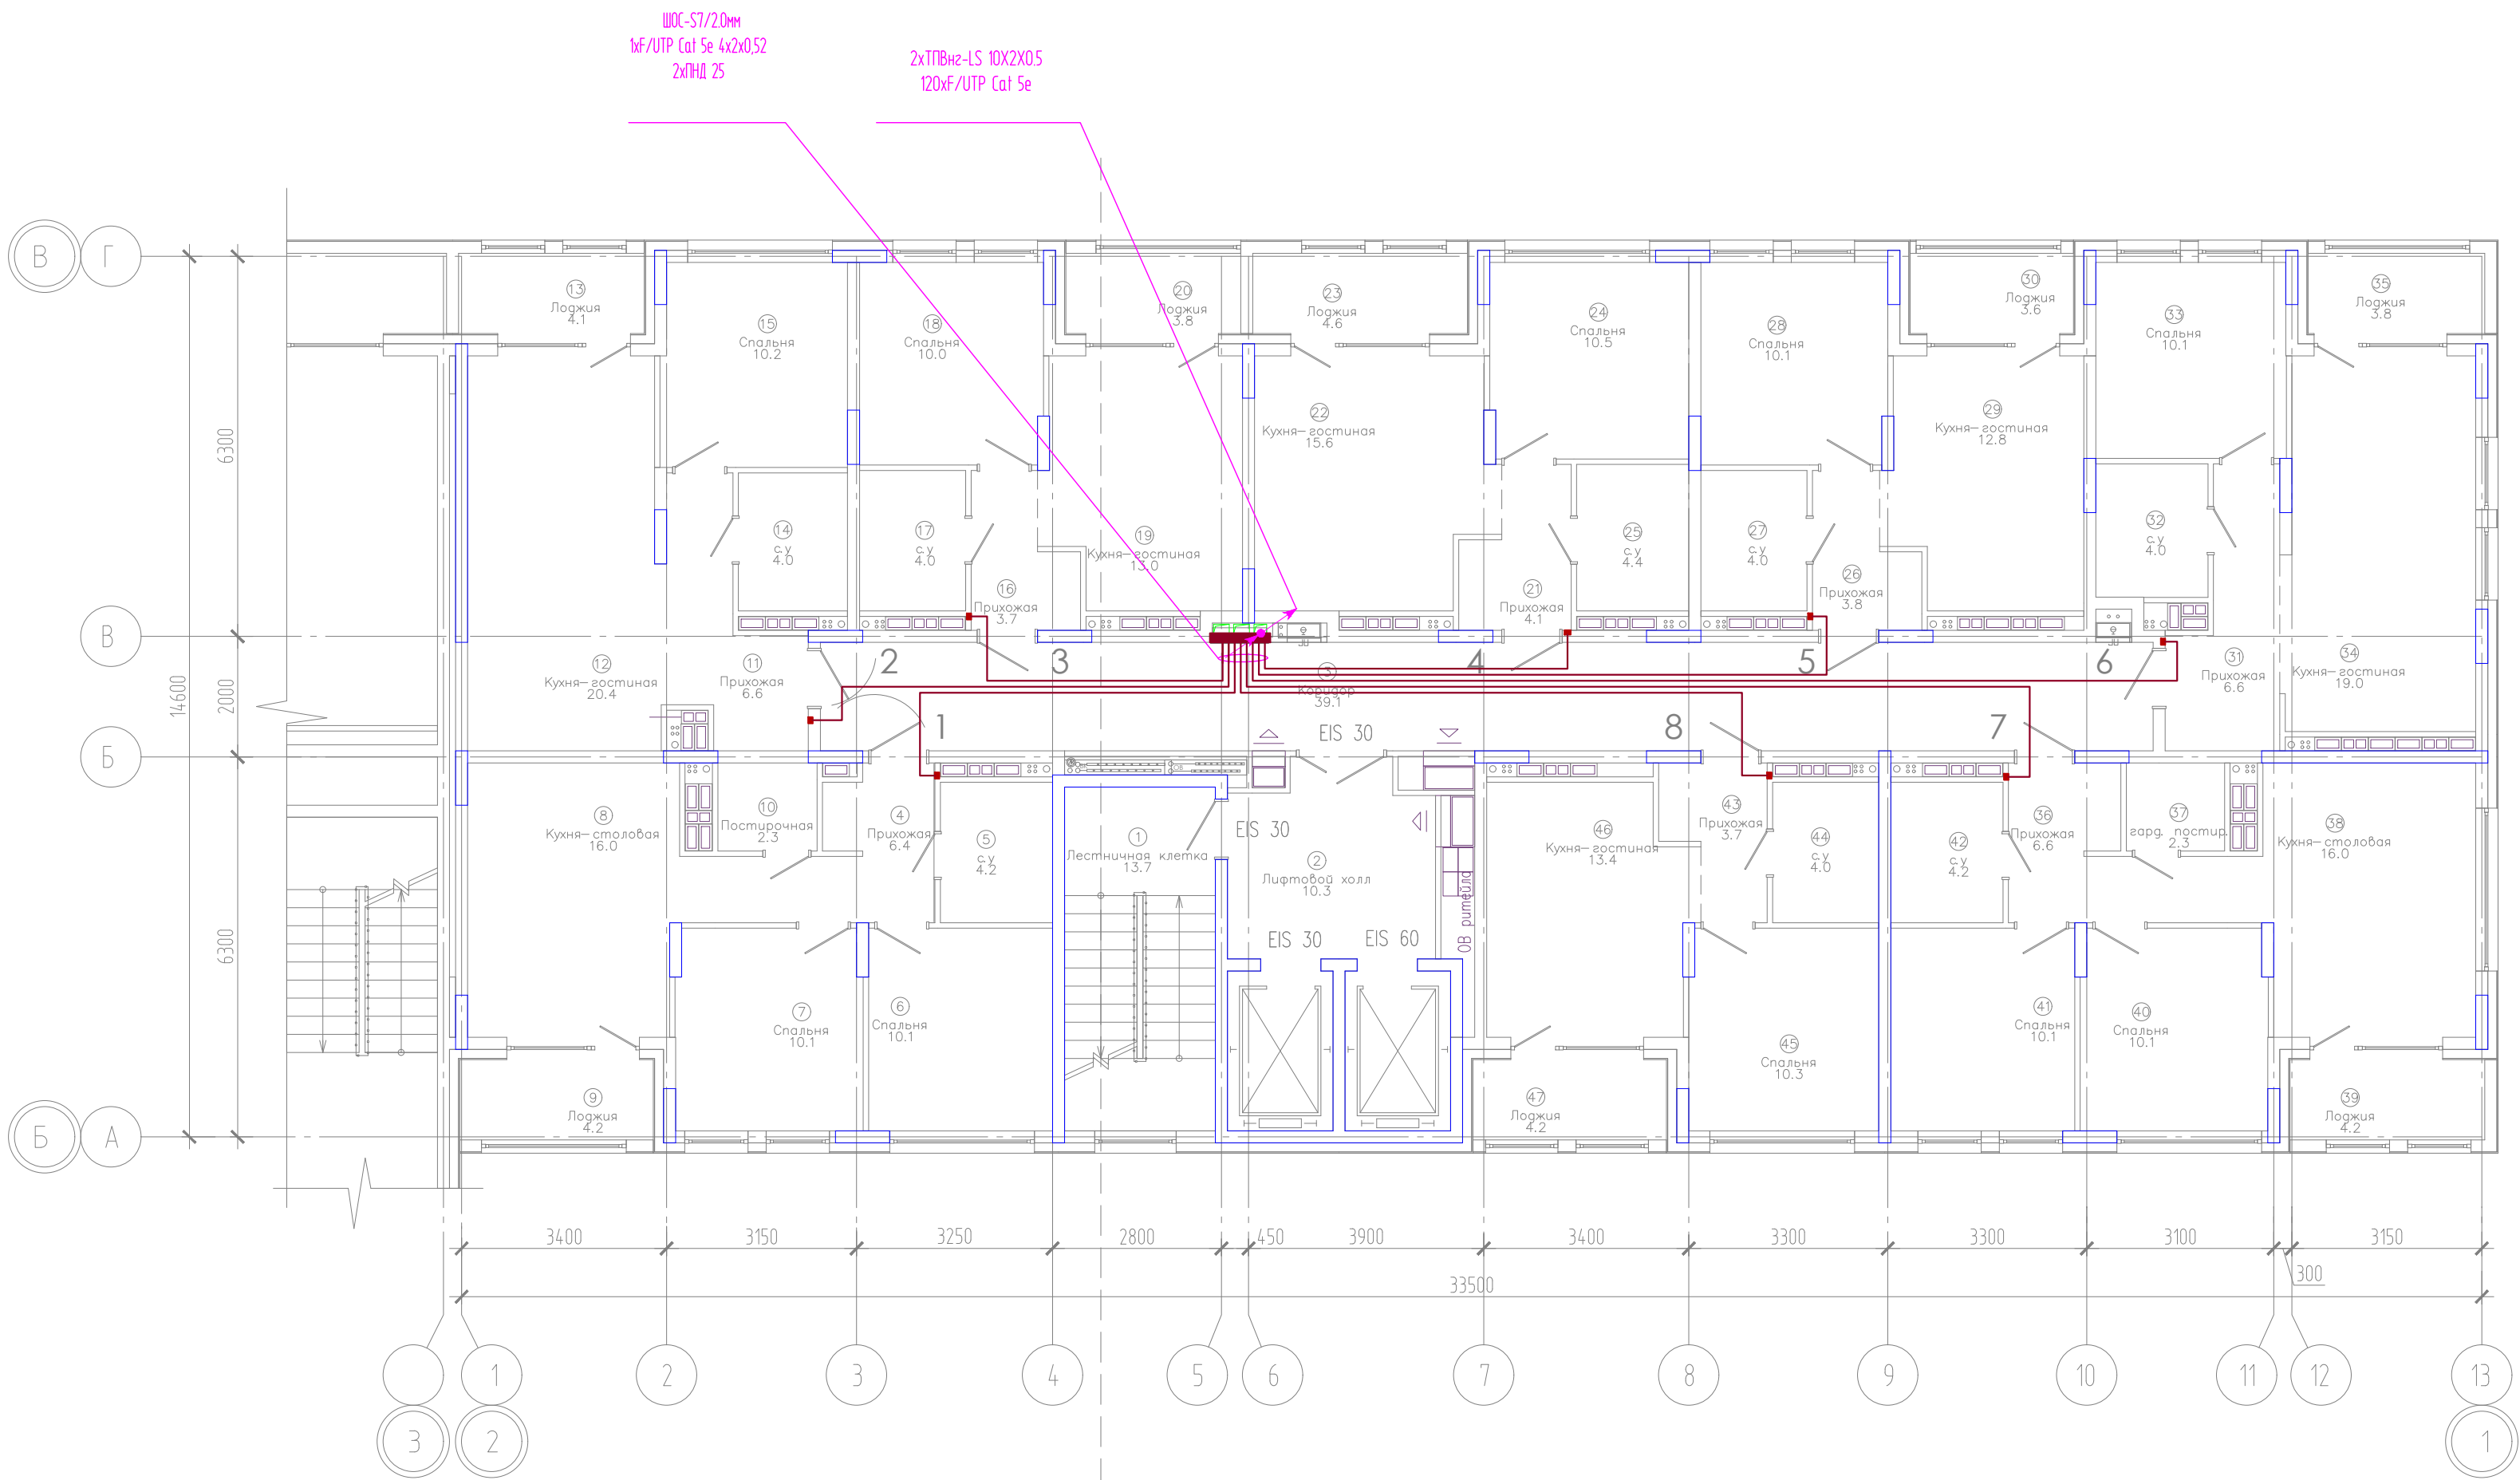


ЭКСПЛИКАЦИЯ ПОМЕЩЕНИЙ			
Номер помещения	Наименование	Площадь, м2	Кат-я пом-я
1	Лестничная клетка	13.7	
2	Лифтовой холл	10.3	
3	Коридор	39.1	
4	Прихожая	6.4	
5	с.у	4.2	
6	Спальня	10.1	
7	Спальня	10.1	
8	Кухня-столовая	16.0	
9	Лоджия	4.2	
10	Постирочная	2.3	
11	Прихожая	6.6	
12	Кухня-гостиная	20.4	
13	Лоджия	4.1	
14	с.у	4.0	
15	Спальня	10.2	
16	Прихожая	3.7	
17	с.у	4.0	
18	Спальня	10.0	
19	Кухня-гостиная	13.0	
20	Лоджия	3.8	
21	Прихожая	4.1	
22	Кухня-гостиная	15.6	
23	Лоджия	4.6	
24	Спальня	10.5	
25	с.у	4.4	
26	Прихожая	3.8	
27	с.у	4.0	
28	Спальня	10.1	
29	Кухня-гостиная	12.8	
30	Лоджия	3.6	
31	Прихожая	6.6	
32	с.у	4.0	
33	Спальня	10.1	
34	Кухня-гостиная	19.0	
35	Лоджия	3.8	
36	Прихожая	6.6	
37	гард. постир.	2.3	
38	Кухня-столовая	16.0	
39	Лоджия	4.2	
40	Спальня	10.1	
41	Спальня	10.1	
42	с.у	4.2	
43	Прихожая	3.7	
44	с.у	4.0	
45	Спальня	10.3	
46	Кухня-гостиная	13.4	
47	Лоджия	4.2	

Компоновочная схема

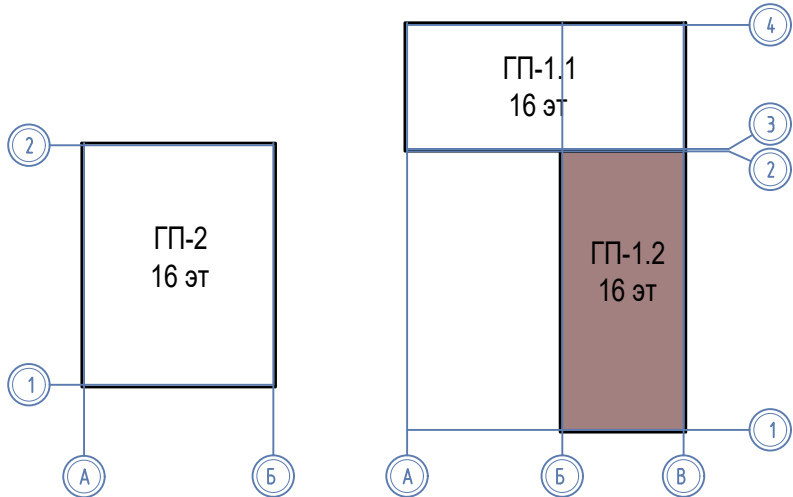


						08-22-1-СС			
						Жилой комплекс в г. Тюмени в границах ул. Новогодняя - ул. Чайковского - ул. Сосьвинская			
Изм.	Кол. уч.	Лист	№ док.	Подп.	Дата	Блок-секция ГП-1.2	Стадия	Лист	Листов
Разраб.	Власов				08.24		Р	36	
Проверил	Рожнов				08.24				
						Сети домофона. План 4 этажа	ООО «ПРОЕКТ»		
И.контр.	Жабров				08.24				

И. №. № подл. Подпись и дата. Взам. инв. №.

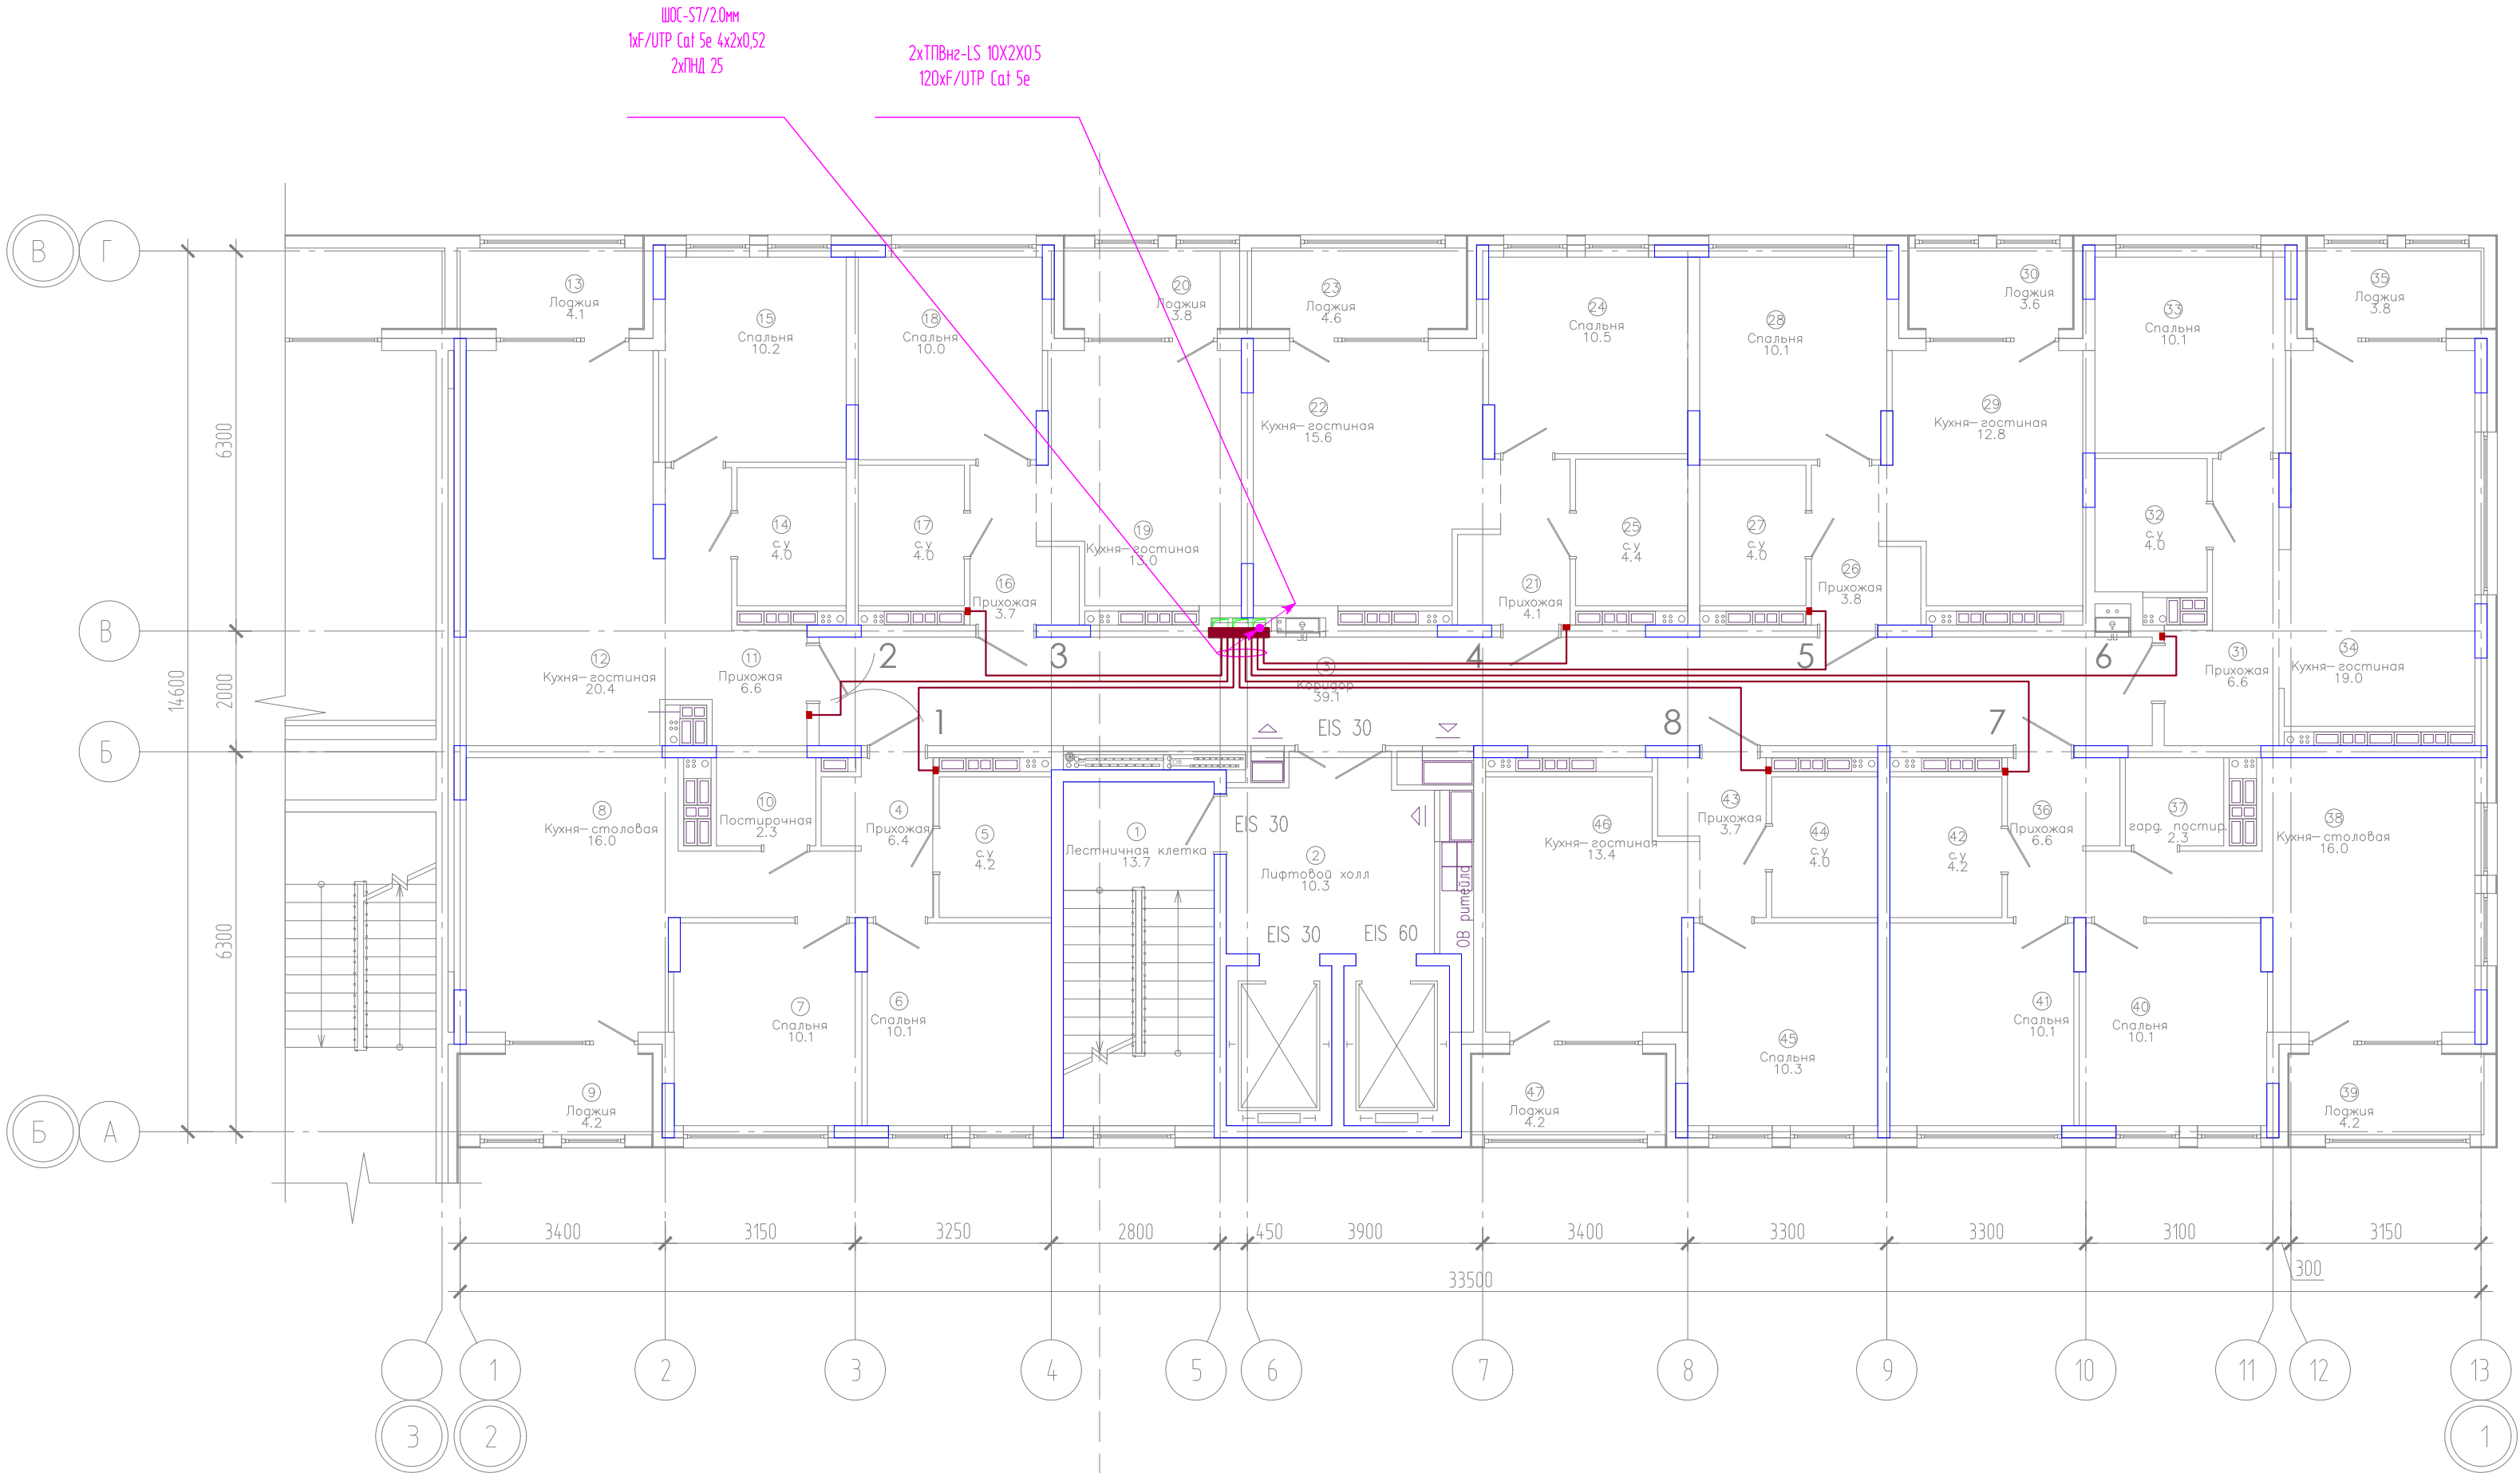


ЭКСПЛИКАЦИЯ ПОМЕЩЕНИЙ			
Номер помещения	Наименование	Площадь, м2	Кат-я пом-я
1	Лестничная клетка	13.7	
2	Лифтовой холл	10.3	
3	Коридор	39.1	
4	Прихожая	6.4	
5	с.у	4.2	
6	Спальня	10.1	
7	Спальня	10.1	
8	Кухня-столовая	16.0	
9	Лоджия	4.2	
10	Постирочная	2.3	
11	Прихожая	6.6	
12	Кухня-гостиная	20.4	
13	Лоджия	4.1	
14	с.у	4.0	
15	Спальня	10.2	
16	Прихожая	3.7	
17	с.у	4.0	
18	Спальня	10.0	
19	Кухня-гостиная	13.0	
20	Лоджия	3.8	
21	Прихожая	4.1	
22	Кухня-гостиная	15.6	
23	Лоджия	4.6	
24	Спальня	10.5	
25	с.у	4.4	
26	Прихожая	3.8	
27	с.у	4.0	
28	Спальня	10.1	
29	Кухня-гостиная	12.8	
30	Лоджия	3.6	
31	Прихожая	6.6	
32	с.у	4.0	
33	Спальня	10.1	
34	Кухня-гостиная	19.0	
35	Лоджия	3.8	
36	Прихожая	6.6	
37	гард. постир.	2.3	
38	Кухня-столовая	16.0	
39	Лоджия	4.2	
40	Спальня	10.1	
41	Спальня	10.1	
42	с.у	4.2	
43	Прихожая	3.7	
44	с.у	4.0	
45	Спальня	10.3	
46	Кухня-гостиная	13.4	
47	Лоджия	4.2	

Компоновочная схема

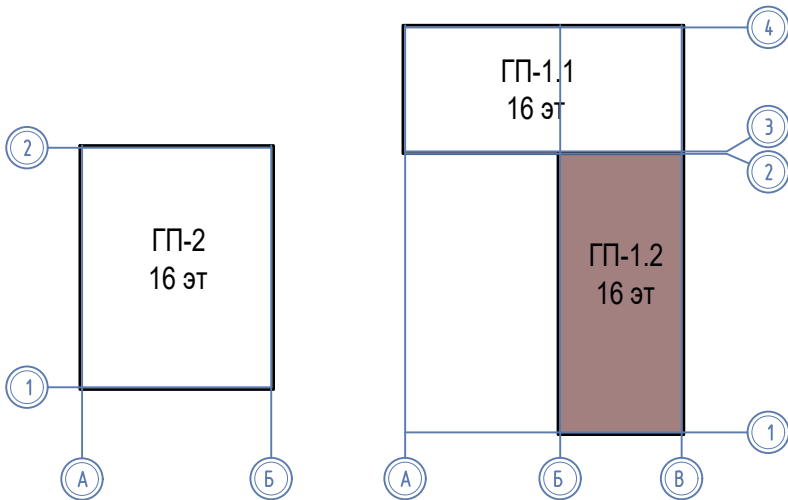


						08-22-1-СС			
						Жилой комплекс в г. Тюмени в границах ул. Новогодняя - ул. Чайковского - ул. Сосьвинская			
Изм.	Кол. уч.	Лист	№ док.	Подп.	Дата	Блок-секция ГП-1.2	Стадия	Лист	Листов
Разраб.	Власов				08.24		Р	37	
Проверил	Рожнов				08.24	Сети домофона. План 5 этажа	ООО «ПРОЕКТ»		
И. контроль	Жадрев				08.24				

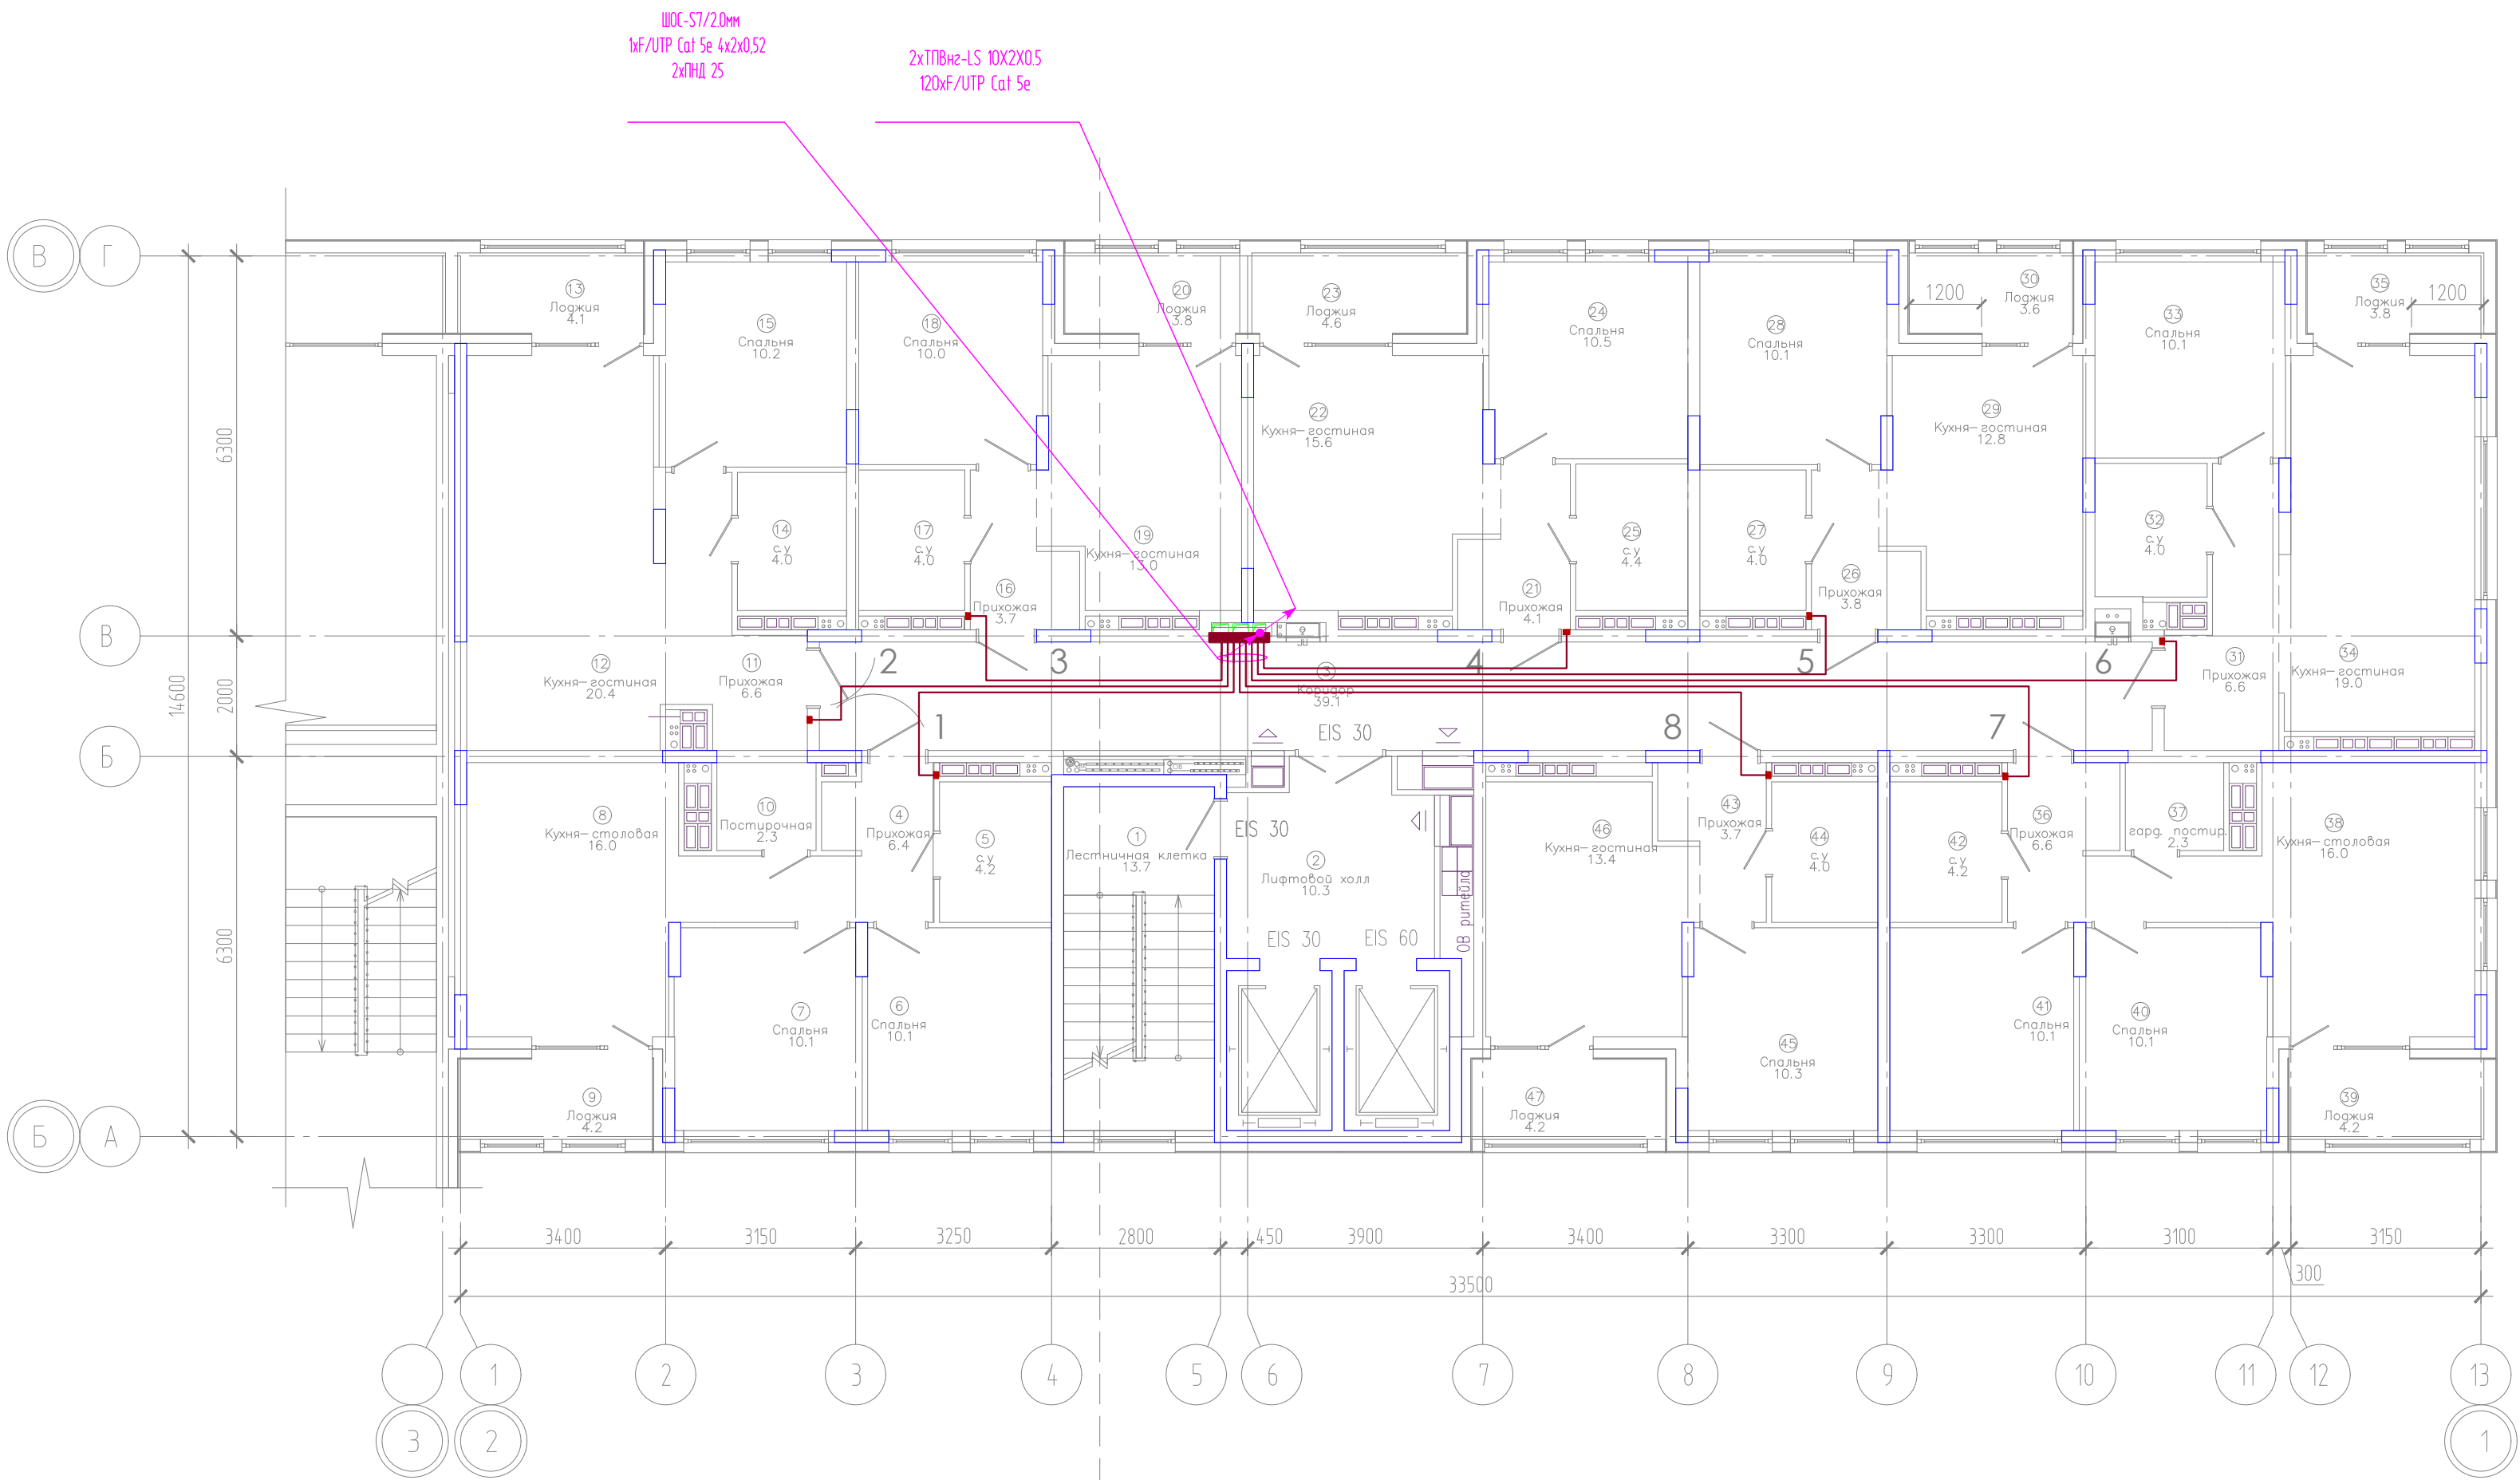


ЭКСПЛИКАЦИЯ ПОМЕЩЕНИЙ			
Номер помещения	Наименование	Площадь, м2	Кат-я пом-я
1	Лестничная клетка	13.7	
2	Лифтовой холл	10.3	
3	Коридор	39.1	
4	Прихожая	6.4	
5	с.у	4.2	
6	Спальня	10.1	
7	Спальня	10.1	
8	Кухня-столовая	16.0	
9	Лоджия	4.2	
10	Постирочная	2.3	
11	Прихожая	6.6	
12	Кухня-гостиная	20.4	
13	Лоджия	4.1	
14	с.у	4.0	
15	Спальня	10.2	
16	Прихожая	3.7	
17	с.у	4.0	
18	Спальня	10.0	
19	Кухня-гостиная	13.0	
20	Лоджия	3.8	
21	Прихожая	4.1	
22	Кухня-гостиная	15.6	
23	Лоджия	4.6	
24	Спальня	10.5	
25	с.у	4.4	
26	Прихожая	3.8	
27	с.у	4.0	
28	Спальня	10.1	
29	Кухня-гостиная	12.8	
30	Лоджия	3.6	
31	Прихожая	6.6	
32	с.у	4.0	
33	Спальня	10.1	
34	Кухня-гостиная	19.0	
35	Лоджия	3.8	
36	Прихожая	6.6	
37	гард. постир.	2.3	
38	Кухня-столовая	16.0	
39	Лоджия	4.2	
40	Спальня	10.1	
41	Спальня	10.1	
42	с.у	4.2	
43	Прихожая	3.7	
44	с.у	4.0	
45	Спальня	10.3	
46	Кухня-гостиная	13.4	
47	Лоджия	4.2	

Компоновочная схема

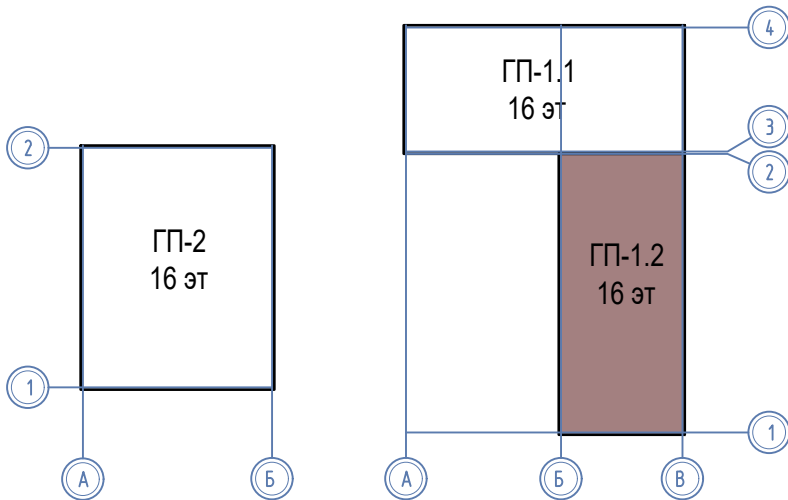


						08-22-1-СС			
						Жилой комплекс в г. Тюмени в границах ул. Новогодняя – ул. Чайковского – ул. Сосьвинская			
Изм.	Кол. уч.	Лист	№ док.	Подп.	Дата	Блок–секция ГП-1.2	Стадия	Лист	Листов
Разработ.	Власов				08.24		Р	38	
Проверил	Рожнов				08.24				
						Сети домофона. План 6,9,10,13,14 этажей	ООО «ПРОЕКТ»		
Н.контр.	Жабров				08.24				

Инд. № подл. Подпись и дата. Взам инд. №

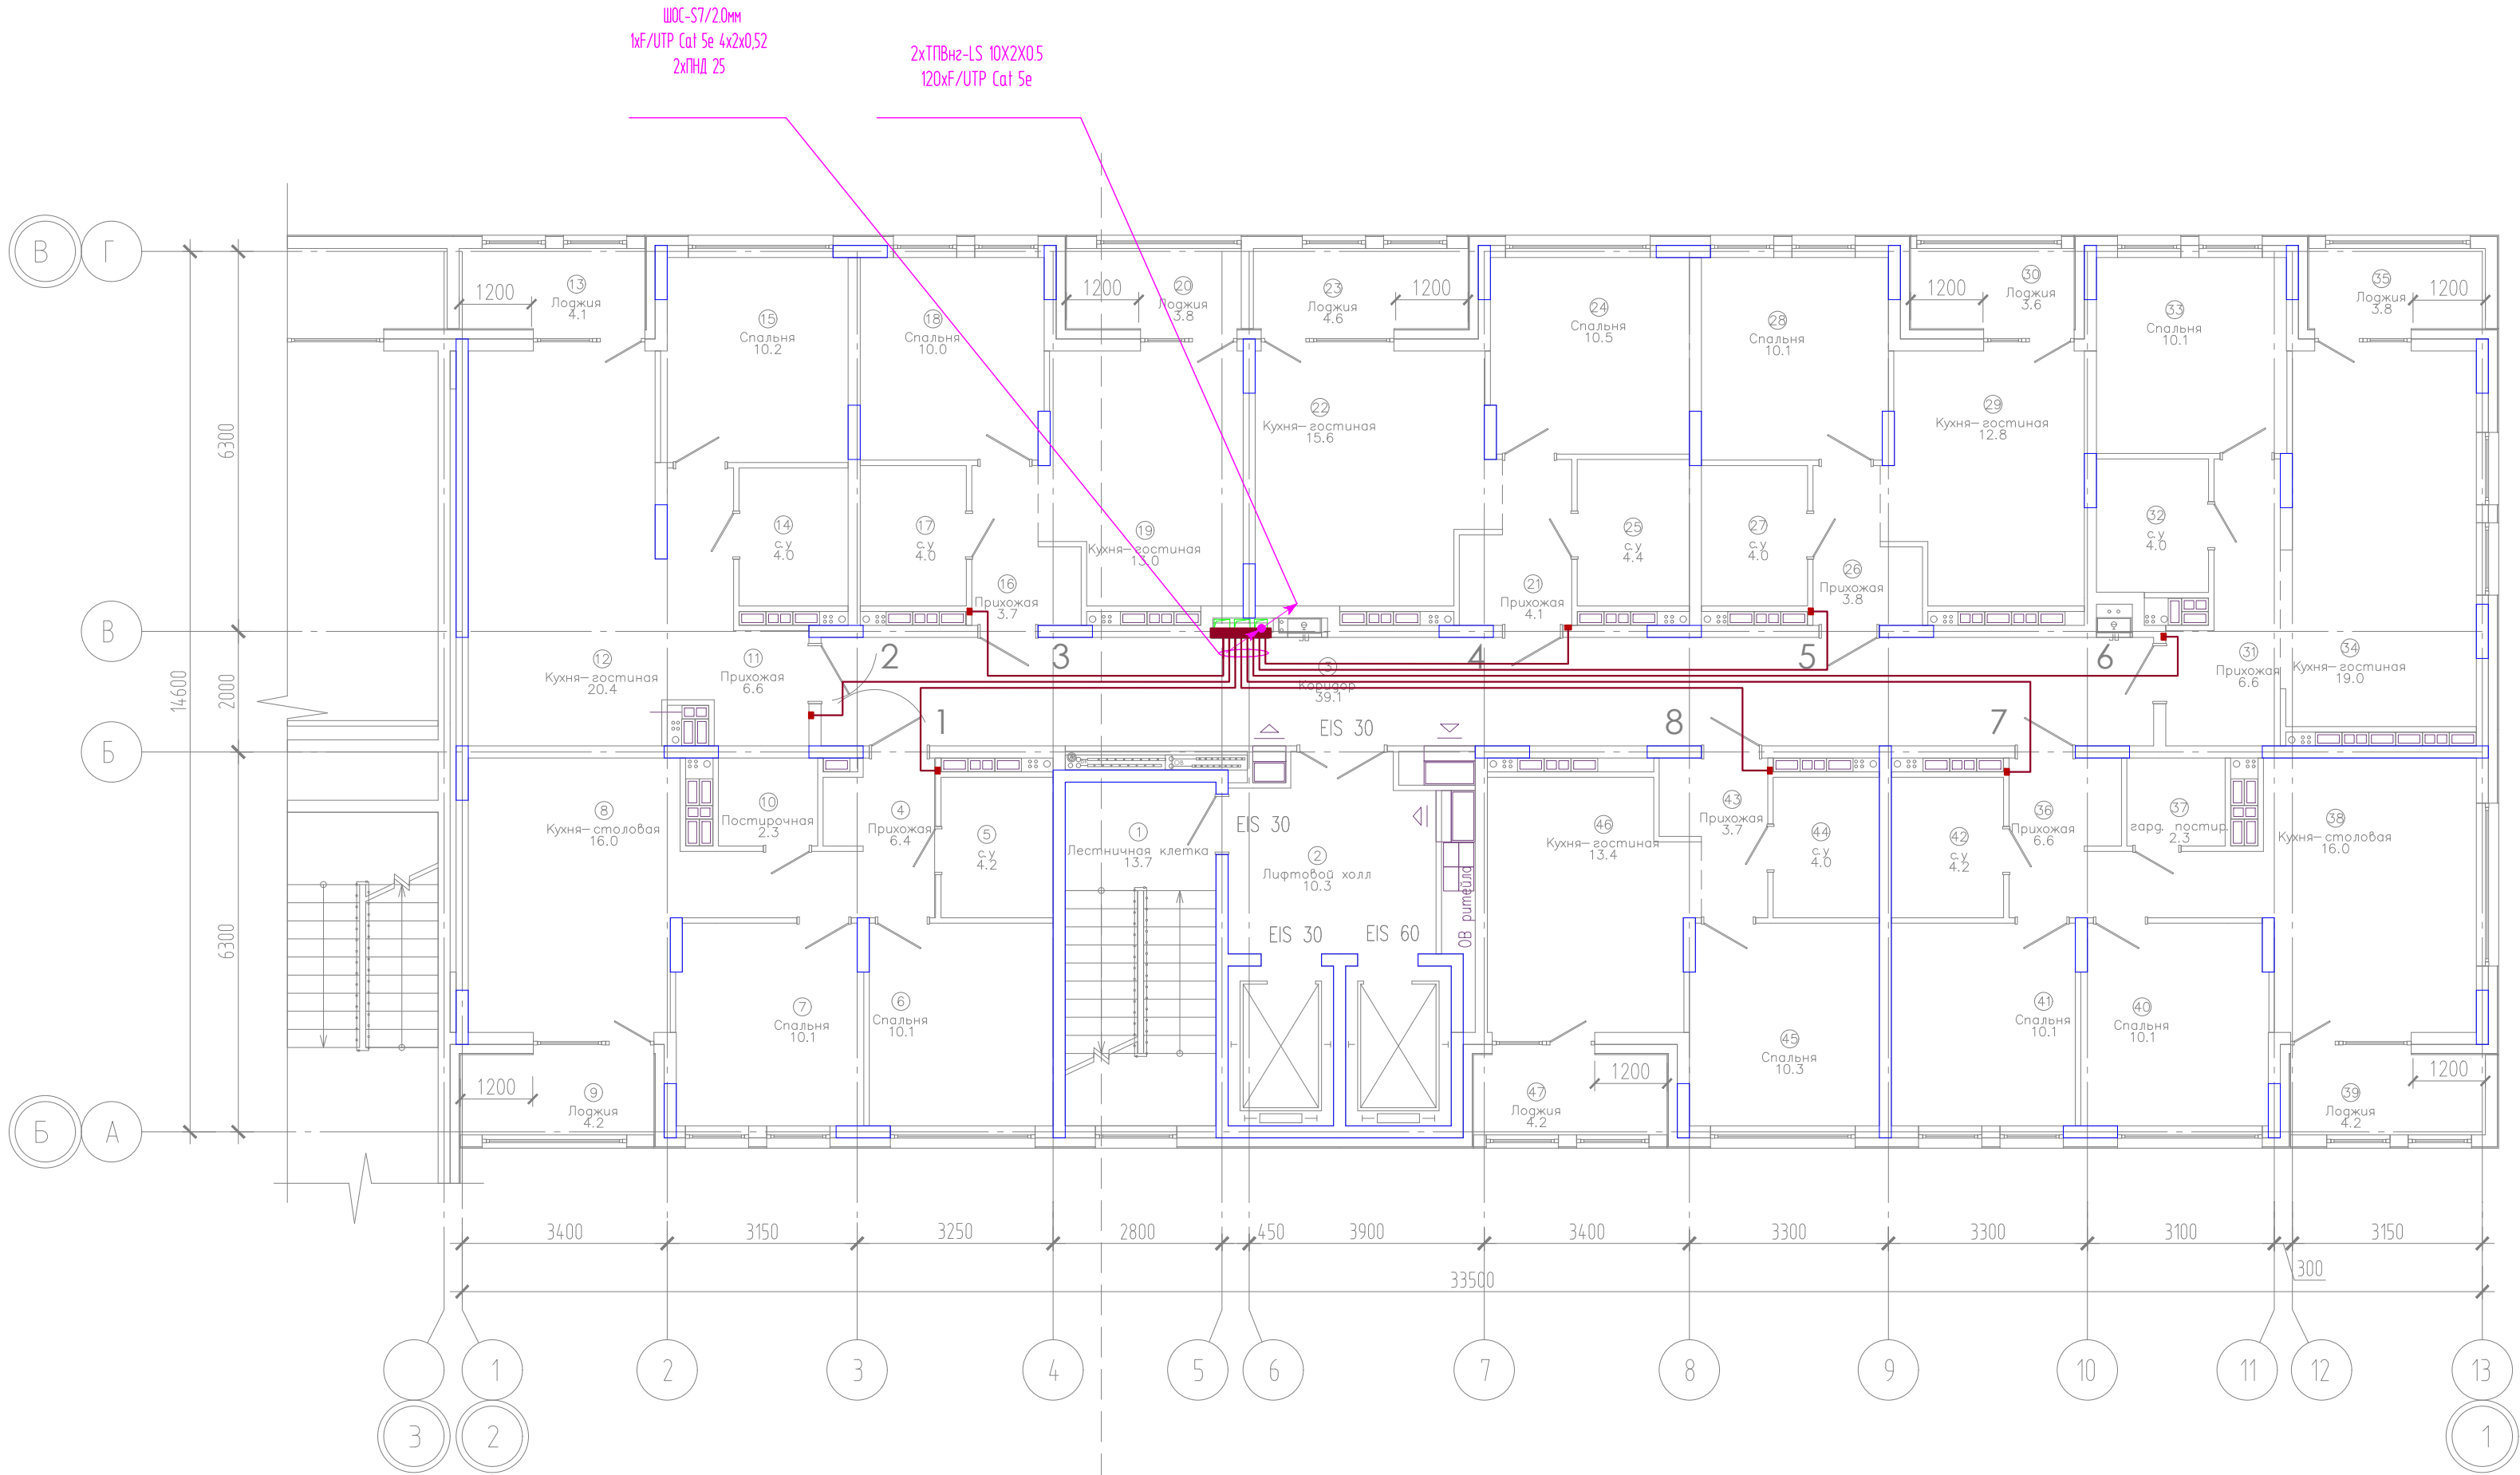


ЭКСПЛИКАЦИЯ ПОМЕЩЕНИЙ			
Номер помещения	Наименование	Площадь, м2	Кат-я пом-я
1	Лестничная клетка	13.7	
2	Лифтовой холл	10.3	
3	Коридор	39.1	
4	Прихожая	6.4	
5	с.у	4.2	
6	Спальня	10.1	
7	Спальня	10.1	
8	Кухня-столовая	16.0	
9	Лоджия	4.2	
10	Постирочная	2.3	
11	Прихожая	6.6	
12	Кухня-гостиная	20.4	
13	Лоджия	4.1	
14	с.у	4.0	
15	Спальня	10.2	
16	Прихожая	3.7	
17	с.у	4.0	
18	Спальня	10.0	
19	Кухня-гостиная	13.0	
20	Лоджия	3.8	
21	Прихожая	4.1	
22	Кухня-гостиная	15.6	
23	Лоджия	4.6	
24	Спальня	10.5	
25	с.у	4.4	
26	Прихожая	3.8	
27	с.у	4.0	
28	Спальня	10.1	
29	Кухня-гостиная	12.8	
30	Лоджия	3.6	
31	Прихожая	6.6	
32	с.у	4.0	
33	Спальня	10.1	
34	Кухня-гостиная	19.0	
35	Лоджия	3.8	
36	Прихожая	6.6	
37	гард. постир.	2.3	
38	Кухня-столовая	16.0	
39	Лоджия	4.2	
40	Спальня	10.1	
41	Спальня	10.1	
42	с.у	4.2	
43	Прихожая	3.7	
44	с.у	4.0	
45	Спальня	10.3	
46	Кухня-гостиная	13.4	
47	Лоджия	4.2	

Компоновочная схема

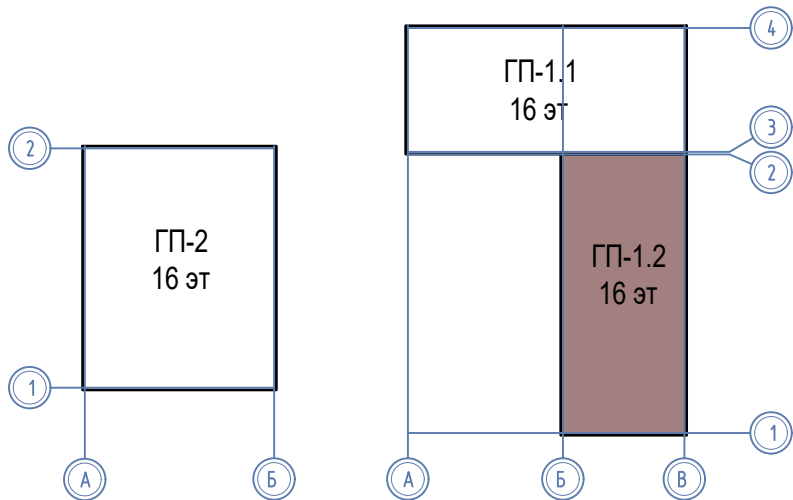


						08-22-1-СС			
						Жилой комплекс в г. Тюмени в границах ул. Новогодняя - ул. Чайковского - ул. Сосьвинская			
Изм.	Кол. уч.	Лист	И док.	Подп.	Дата	Блок-секция ГП-1.2	Стадия	Лист	Листов
Разраб.	Власов	Рожнов			08.24		Р	39	
Проверил						Сети домофона. План 7,8,11,12,15,16 этажей	ООО «ПРОЕКТ»		
И контроль	Жабрев				08.24				

ЭКСПЛИКАЦИЯ ПОМЕЩЕНИЙ			
Номер помещения	Наименование	Площадь, м2	Кат-я пом-я
1	Лестничная клетка	14.0	

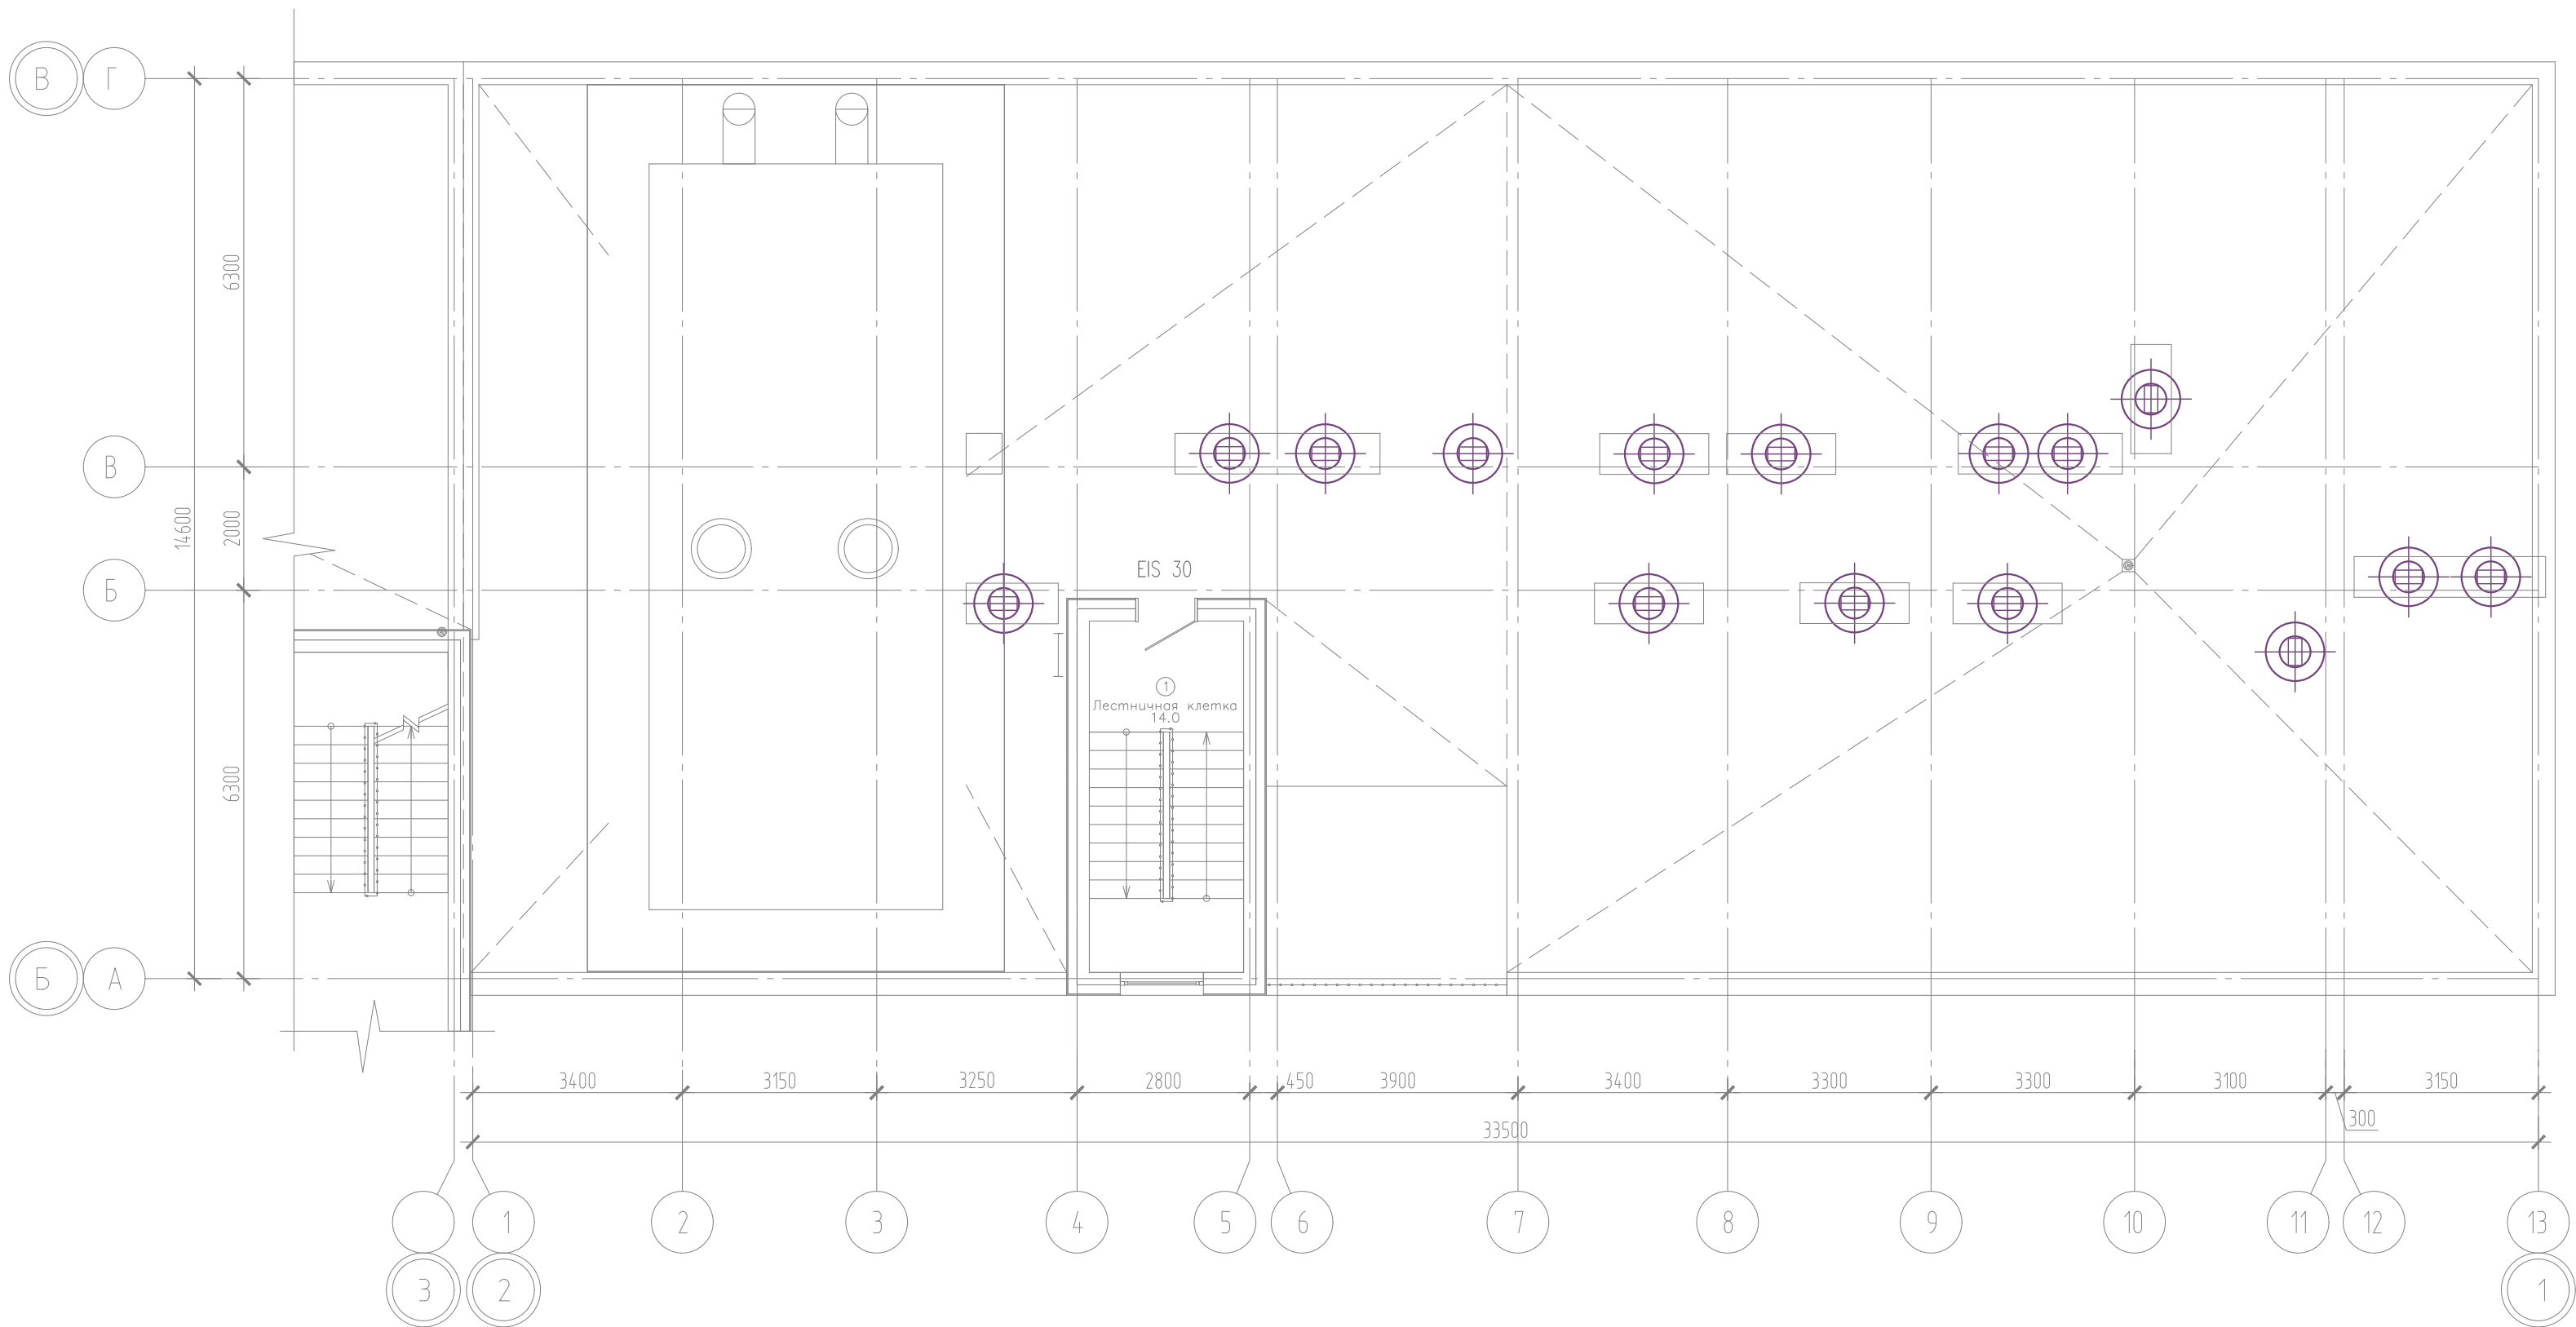

Компоновочная схема

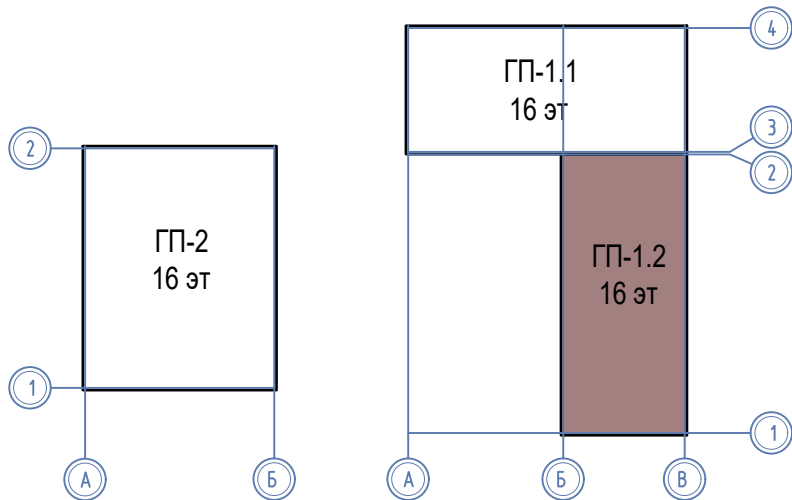

08-22-1-СС						
Жилой комплекс в г. Тюмени в границах ул. Новогодняя - ул. Чайковского - ул. Сосьвинская						
Изм.	Кол. уч.	Лист	№ док.	Подп.	Дата	Блок-секция ГП-1.2
Разраб.	Власов	Рожнов			08.24	
Проверил					08.24	Сети домофона. План кровли
Н. контроль	Жадрев				08.24	ООО «ПРОЕКТ»

Инд. № подл. Подпись и дата. Взам. инд. №

Маркировка кабеля	Трасса		Кабель									
	Начало	Конец	По проекту							Проложен		
			Марка	Количество кабелей и сечение жил	Длина, м	Способ прокладки				Марка	Количество кабелей и сечение жил	Длина, м
Труба (марка)	Лоток	Кабель. ниша				Штроба						
	2. Сети домофона											
Линия связи	Вход в подъезд №1	ЩЭ	КСВВнг(A)-LS	2х1.5	40	20 Г.25	20*					
Линия связи	Вход в подъезд №1	ЩЭ	КВК-В 2х0.5	2х0,75	40	20 Г.25	20*					
Линия связи	Вход в подъезд №1	ЩЭ	КСВВнг(A)-LS	10х0.5	40	20 Г.25	20*					
Линия связи	Вход в подъезд №1	Замок э/м	КСВВнг(A)-LS	4х0.5	5			5				
Линия связи	Вход в подъезд №1	Кнопка открытия замка	КСВВнг(A)-LS	4х0.5	5			5				
Линия связи	Вход в подъезд №1	ЩЭ	КСВВнг(A)-LS	2х1.5	40	20 Г.25	20*					
Линия связи	Вход в подъезд №1	ЩЭ	КВК-В 2х0.5	2х0,75	40	20 Г.25	20*					
Линия связи	Вход в подъезд №1	ЩЭ	КСВВнг(A)-LS	10х0.5	40	20 Г.25	20*					
Линия связи	Вход в подъезд №1	Замок э/м	КСВВнг(A)-LS	4х0.5	5			5				
Линия связи	Вход в подъезд №1	Кнопка открытия замка	КСВВнг(A)-LS	4х0.5	5			5				
Линия связи	Вход в колясочную	БП	КСВВнг(A)-LS	2х1.5	5	5 Г.20						
Линия связи	Вход в колясочную	Замок э/м	КСВВнг(A)-LS	4х0.5	5	5 Г.20						
Линия связи	Вход в колясочную	Кнопка открытия замка	КСВВнг(A)-LS	4х0.5	5	5 Г.20						
Линия связи	Вход в колясочную	Считыватель	КСВВнг(A)-LS	8х0.5	5	5 Г.20						
Линия связи	Вход в колясочную	Прибор ПС	КСВВнг(A)-LS	4х0.5	25	5 Г.20	20*					
Линия связи	Вход в колясочную	Вызывная панель		Патч-корд RJ-45	1	1 Г.20						
	ЩЭ	Квартира	F/UTP	4х2х0,52	1800	1575 ПНД 25**						

1. * – Лоток учтен в объемах на сети телефонизации
2. ** – учтена в объемах на телевидение
3. *** – учтена в объемах на телевидение
4. **** – проложить в одной трубе

Инф. N подл	Подп. и дата	Взам. инв. N

Маркировка кабеля	Трасса		Кабель									
	Начало	Конец	По проекту							Проложен		
			Марка	Количество кабелей и сечение жил	Длина, м	Способ прокладки				Марка	Количество кабелей и сечение жил	Длина, м
						Труба (марка)	Лоток	Кабель. ниша	Штроба			
	3. Сети диспетчеризации											
	ШКЗ	ЛБ (Розетка информационная RJ45)	F/UTP	4x2x0,52	180	180 з.25						
	ЛБ	МУП	ВВГнг(A)-FRLS	3x1,5	10	10 з.25						
	ЛБ	УП	F/UTP	4x2x0,52	120	120 з.25						
	УП	МПС	F/UTP	4x2x0,52	10	10 з.25						
	УП	“Вызов”	F/UTP	4x2x0,52	10	10 з.25						
	ЛБ	ИО	КПСнг-FRLS	1x2x0,5	20	20 з.25						

[illegible]

				Позиция	Наименование и техническая характеристика	Тип, марка, обозначение документа, опросного листа	Код оборудования, изделия, материала	Завод-изготовитель	Единица измерения	Количество	Масса единицы, кг	Примечание
				1	2	3	4	5	6	7	8	9
					2. Домофон							
					2.1 Оборудование (Основной вход)							
согласовано				1	Контроллер для подключения к вызывной панели, считывателя RFID, замка, кнопки выхода, тревожный вход				шт.	3		Марку уточнить при производстве работ
				2	Вызывная IP-панель				шт.	3		Марку уточнить при производстве работ
				3	Коммутатор для соединения координатно-матричной трубки вызываемой квартиры с домофоном				шт.	2		Марку уточнить при производстве работ
				4	Коммутатор для подключения трех домофонов для одновременной работы в одном подъезде (в одной координатно-матричной линии связи)				шт.	1		Марку уточнить при производстве работ
				5	Многоабонентский IP домофон, рабочая частота: 13,56 МГц				шт.	3		Марку уточнить при производстве работ
				6	Замок э/м				шт.	5		Марку уточнить при производстве работ
				7	Кнопка открытия замка				шт.	5		Марку уточнить при производстве работ
				8	Считыватель RFID, рабочая частота: 13,56 МГц				шт.	2		Марку уточнить при производстве работ
				9	Источник питания уличного исполнения, 2А, 12В				шт.	5		Марку уточнить при производстве работ
												Марку уточнить при производстве работ
				11	Ключ IP домофона				шт.	360		Марку уточнить при производстве работ
				12	ВУ-2М Магистральный видеоусилитель				шт.	1		
инв. N подл.	инв. N	взам. инв. N										
				08-22-1-СС.С2								Лист
												2

Изм. Кол.уч. Лист N док. Подпись Дата

Копировал А3

Согласовано			
взам. инв. N			
инф. N подл.			

Позиция	Наименование и техническая характеристика	Тип, марка, обозначение документа, опросного листа	Код оборудования, изделия, материала	Завод-изготовитель	Единица измерения	Количество	Масса единицы, кг	Примечание
1	2	3	4	5	6	7	8	9
	2.2 Кабельные изделия и материалы							
1	Кабель контрольный	КСВВнгз(А)-LS 10x0,5			м.	80		
2	Кабель контрольный	КСВВнгз(А)-LS 8x0,5			м.	5		
3	Кабель контрольный	КСВВнгз(А)-LS 4x0,5			м.	1855		
4	Кабель контрольный	КСВВнгз(А)-LS 2x1,5			м.	85		
8	Кабель для локальных компьютерных сетей				м.	8355		
	InfoLan F/UTP Cat 5e ZH нз(А)-HF 4x2x0,52 (UTP, cat.5e)							
9	Патч-корд RJ-45, кат.5е 4пары, UTP, 1м				шт.	1		
10	Гибкая гофрированная труба из самозатухающего ПВХ-пластиката, код 91925, Д=25м	ГОСТ 50827-95			м.	165		
11	Гибкая гофрированная труба из самозатухающего ПВХ-пластиката, код 91920, Д=20м	ГОСТ 50827-95			м.	26		
						08-22-1-СС.С2		Лист
								3
Изм.	Кол.уч.	Лист	N док.	Подпись	Дата			

согласовано				Позиция	Наименование и техническая характеристика	Тип, марка, обозначение документа, опросного листа	Код оборудования, изделия, материала	Завод-изготовитель	Единица измерения	Количество	Масса единицы, кг	Примечание						
				1	2	3	4	5	6	7	8	9						
					3. Сети диспетчеризации лифтов													
					3.1 Оборудование													
				1	Лифтовой блок ЛНГС.465213.270, со встроенной аккумуляторной батареей типоразмера 18650, 2000 mA/h				шт.	2	марку уточнить согласно марки лифта							
				2	Модуль управления пускателем ЛНГС.465213.270.020				шт.	2								
				3	Устройство переговорное (ЛНГС.465213.270.500)				шт.	2								
				4	Модуль переговорной связи (ЛНГС.465213.099.400-05)				шт.	2								
				5	Датчик УКСЛ (ЛНГС.465213.065), по необходимости				шт.	2								
				6	Извещатель охранный ИО 102-2 (МС31)				шт.	2								
	7	Розетка информационная RJ45 кат.5е UTP 1 порт настенная				шт.	2											
		GENERICA ITK CS2-1C5EU-12-G																
	8	Гибкая гофрированная труба из самозатухающего ПВХ-пластиката, код 90925, Д=25м	ГОСТ 50827-95			м.	350											
	9	Огнестойкий кабель для СКС и IP-сетей				м.	320											
		ParLan F/UTP Cat5e PVCLS нз(А)-FRLS 4x2x0,52																
	10	Кабель	КПСнз-FRLS 1x2x0,5			м.	20											
	11	Кабель силовой	ВВГнз(А)-FRLS 3x1,5			м.	10											
инф. N подл.	взам. инв. N	подпись и дата																
										Изм.	Кол.уч.	Лист	N док.	Подпись	Дата	08-22-1-СС.С2		Лист
																		4
										Копировал								A3